





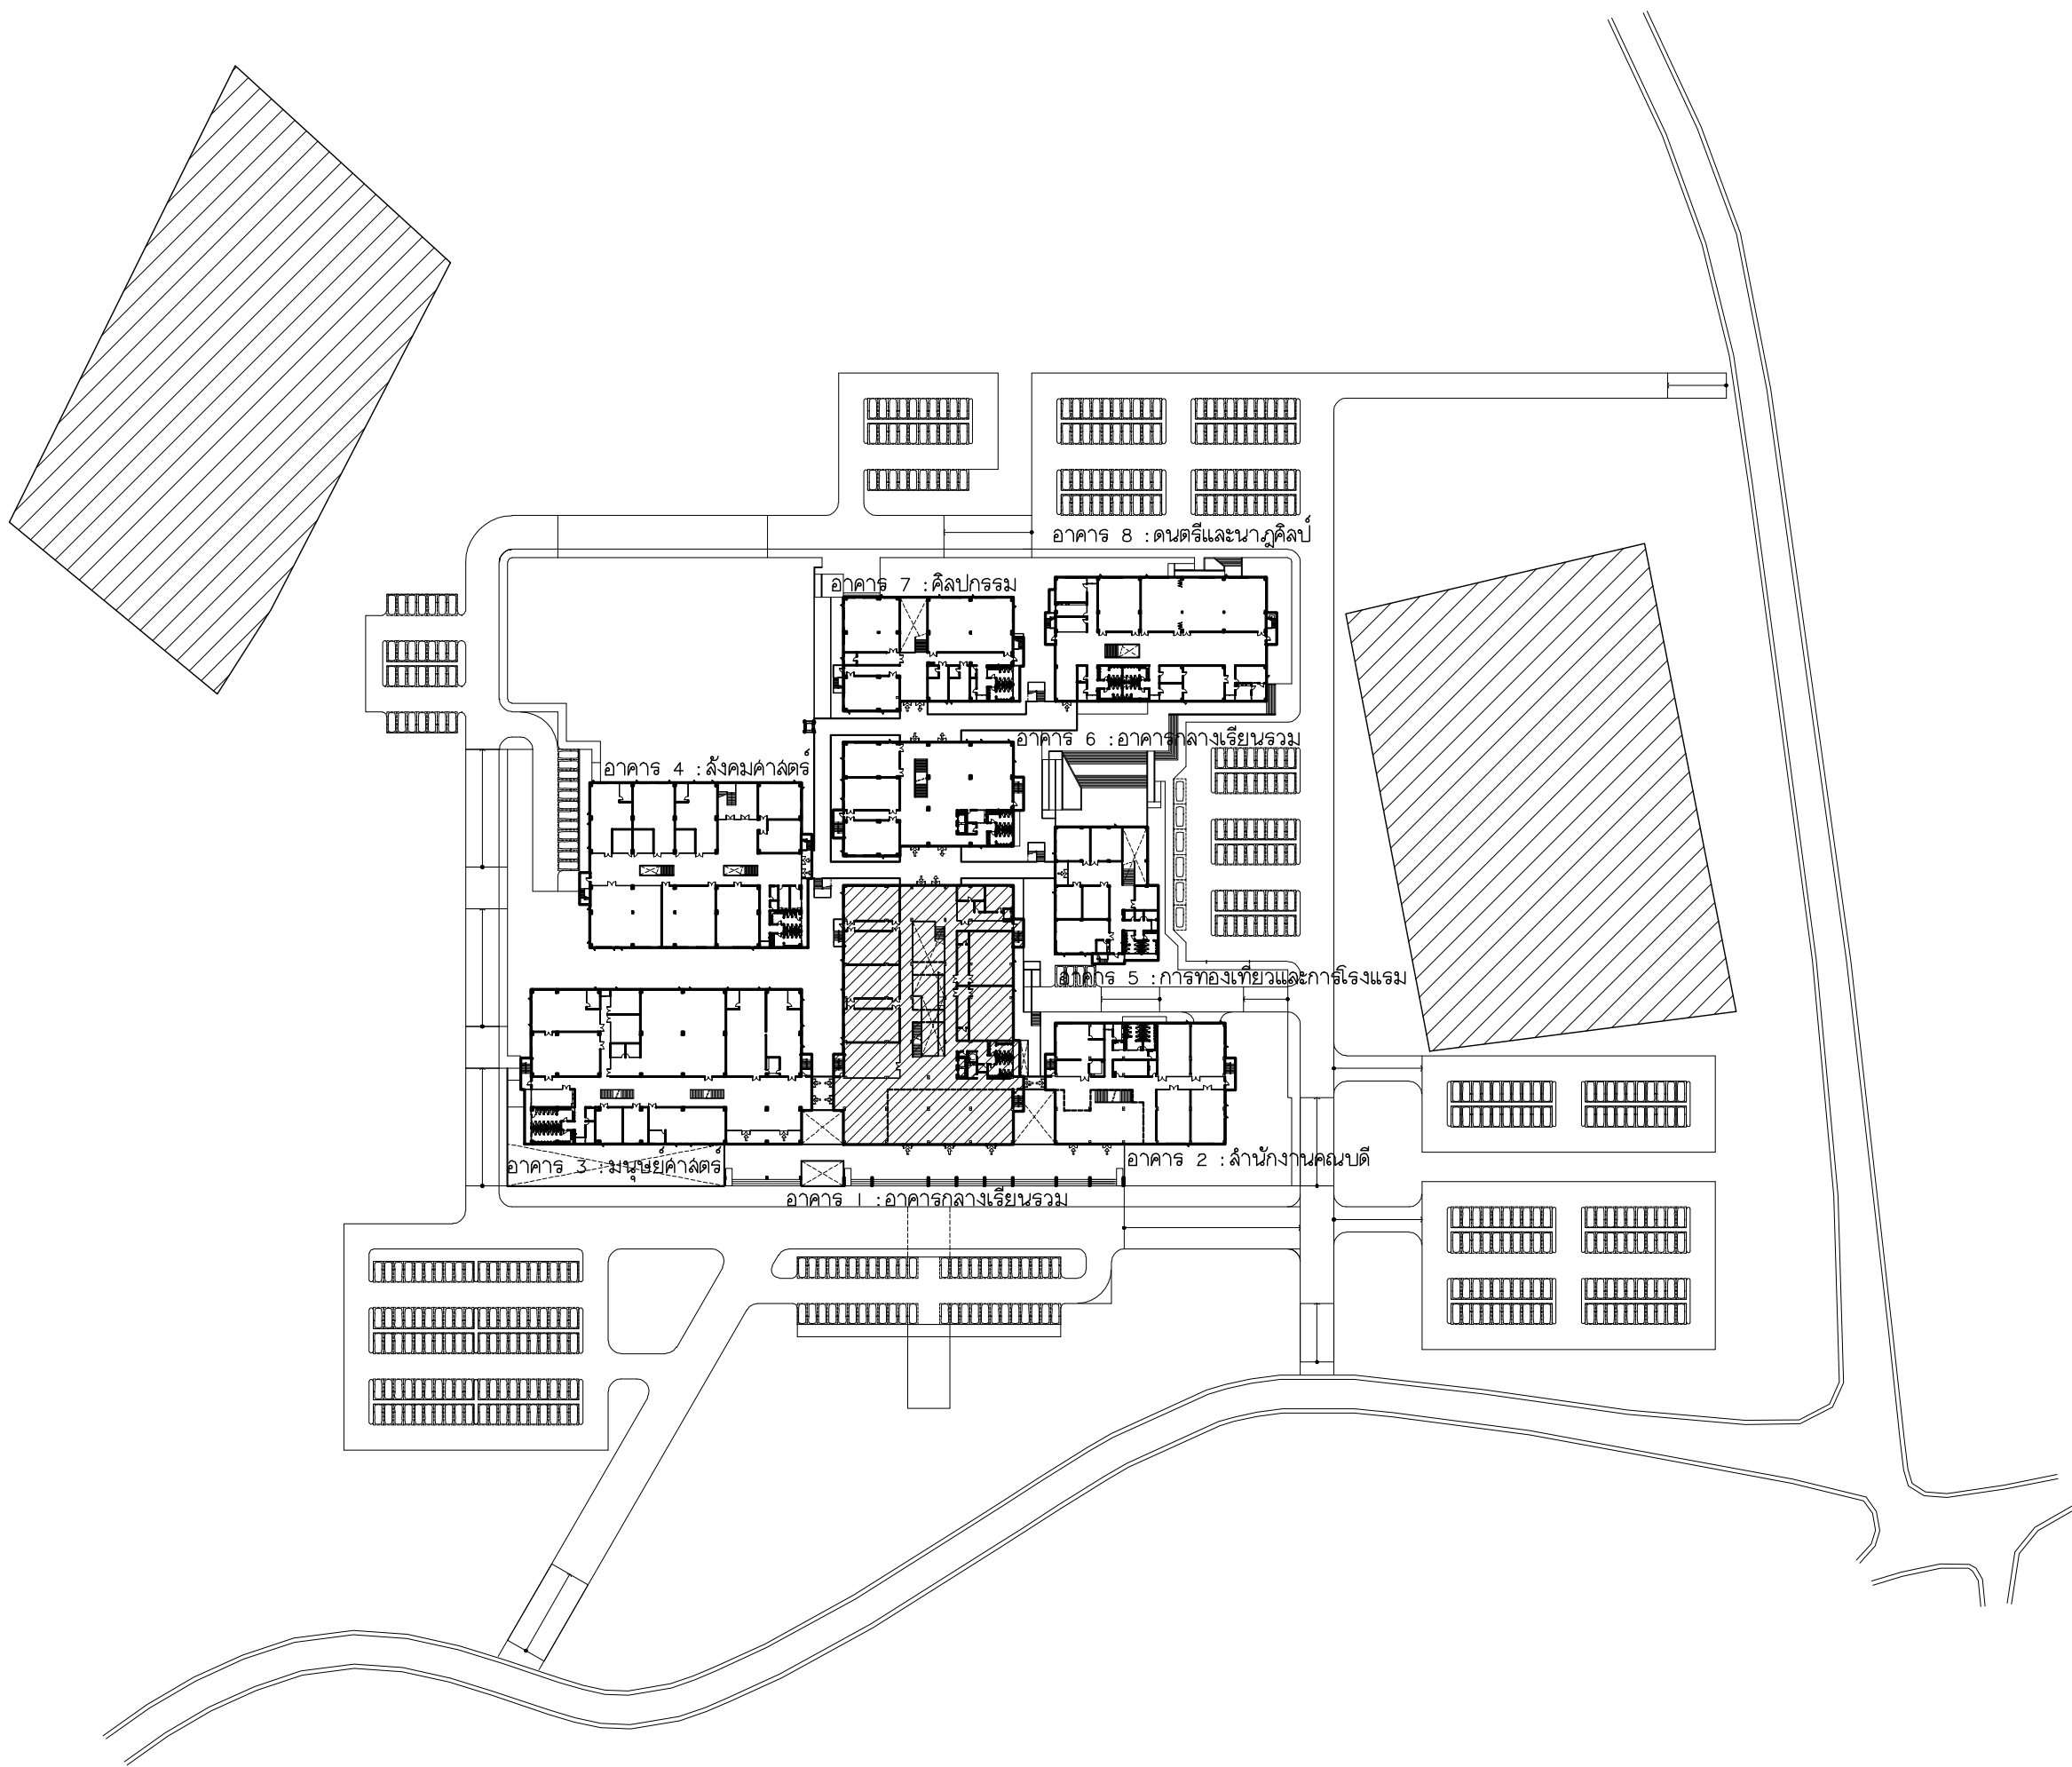






 มหาวิทยาลัยราชภัฏเชียงใหม่ 96 หมู่ 2 ต.พ่าฮ่อม อ.เมือง จ.เชียงใหม่ 50000 Tel: 051-366 0002 E-MAIL: plankrich@gmail.com	แพลงฤทธิ์		PROJECT NAME อาคาร 1 : อาคารกลางเรียนรวม กลุ่มอาคารคณะมนุษยศาสตร์และสังคมศาสตร์ มหาวิทยาลัยราชภัฏเชียงใหม่ CLIENT มหาวิทยาลัยราชภัฏเชียงใหม่ ศูนย์แม่ริม		A	แบบสถาปัตยกรรม ARCHITECTURAL		
					S	แบบวิศวกรรมโครงสร้าง STRUCTURAL		
					E	แบบวิศวกรรมระบบไฟฟ้าและสื่อสาร ELECTRICAL SYSTEM		
					SN	แบบวิศวกรรมระบบสุขาภิบาล SANITARY SYSTEM		
					AC	แบบวิศวกรรมเครื่องกล MACHANICAL SYSTEM		

LIST OF DRAWING

DWG No.	DESCRIPTION
ACI - 00	LIST OF DRAWING ,สัญลักษณ์ในระบบรับอากาศและระบบระบายอากาศ
ACI - 01	ลำารับรูปแบบระบบรับอากาศ
ACI - 02	ลำารับรูปแบบระบบระบายอากาศ
ACI - 03	แบบระบบรับอากาศชั้นพื้นดิน
ACI - 04	แบบระบบรับอากาศชั้นที่ 1
ACI - 05	แบบระบบรับอากาศชั้นที่ 2
ACI - 06	แบบระบบรับอากาศชั้นที่ 3
ACI - 07	แบบระบบรับอากาศชั้นที่ 4
ACI - 08	แบบระบบระบายอากาศชั้นพื้นดิน
ACI - 09	แบบระบบระบายอากาศชั้นที่ 1
ACI - 10	แบบระบบระบายอากาศชั้นที่ 2
ACI - 11	แบบระบบระบายอากาศชั้นที่ 3
ACI - 12	แบบระบบระบายอากาศชั้นที่ 4
ACI - 13	PIPING DIAGRAM and VRV,VRF CONTROL DIAGRAM CDU-G1 & CDU-G2
ACI - 14	PIPING DIAGRAM and VRV,VRF CONTROL DIAGRAM CDU-I1 & CDU-I2
ACI - 15	PIPING DIAGRAM and VRV,VRF CONTROL DIAGRAM CDU-21 & CDU-22
ACI - 16	PIPING DIAGRAM and VRV,VRF CONTROL DIAGRAM CDU-23 & CDU-31
ACI - 17	PIPING DIAGRAM and VRV,VRF CONTROL DIAGRAM CDU-32 & CDU-33
ACI - 18	PIPING DIAGRAM and VRV,VRF CONTROL DIAGRAM CDU-41 & CDU-42
ACI - 19	TYPICAL DETAILS WALL MOUNTED TYPE
ACI - 20	TYPICAL DETAILS CASSETTE TYPE
ACI - 21	TYPICAL DETAILS CASSETTE TYPE
ACI - 22	TYPICAL DETAILS CONDENSING UNITS
ACI - 23	TYPICAL DETAILS VENTILATION INSTALLATION
ACI - 24	Typical Detail Drawings of Elevator 1
ACI - 25	Typical Detail Drawings of Elevator 2
ACI - 26	Typical Detail Drawings of Elevator 3
ACI - 27	Typical Detail Drawings of Elevator 4
ACI - 28	LPG GAS STATION SYSTEM
ACI - 29	มาตรฐานวัสดุและอุปกรณ์ การติดตั้ง Hood ชุดครัว และ GAS STATION SYSTEM
ACI - 30	DETAIL OF GAS STATION SYSTEM

   สัญลักษณ์ในระบบรับอากาศและระบบระบายอากาศ

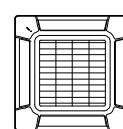Symbol	Description
	Liquid & Suction Line
	Drain Line ⊙ Slope 1:100
	Exhaust Air Line (PVC Class 5)
	Fan Coil Unit (Wall Type)
	Fan Coil Unit (Cassette Type (Round Flow)
	Fan Coil Unit (Ceiling Suspend Type)
	Condensing Unit (VRV/VRF System)

    Symbol	Description
	AIR CURTAIN Size 0.9 m
	Exhaust Air Fan (Ceiling Type)
	Exhaust Air Fan (Wall Type)
	EAG : Exit Air Grill (Wall Type)
	BLOWER (Sirocco Type)
	Exhaust Air Grill , Fresh Air Grill with Insec Screen
	SAG/w.VD : Supply Air Grille with Volume Damper
	EAG/w.VD : Exhaust Air Grille with Volume Damper
	AHU : Air Handling Unit



มหาวิทยาลัยราชภัฏนครพนม

แฟล็กทอรี่

96 หมู่ 2 ต.ฟ้าอำม อ.เมือง
จ.เชียงใหม่ 50000
Tel:081 366 0002
E-MAIL:plankrich@gmail.com

PROJECT NAME ชื่อโครงการ
อาคาร : : อาคารกลางเรียนรวม
กลุ่มอาคารคณะมนุษยศาสตร์
และสิ่งแวดล้อม

CLIENT เจ้าของ
มหาวิทยาลัยราชภัฏเชียงใหม่ ศูนย์แม่ริม

ARCHITECTS สถาปนิก
นาย เอกชัย กัลยาประสิทธิ์ สสจ.3055

STRUCTURAL ENGINEER วิศวกรโครงสร้าง
นาย อรรถมนู เทพจันทร์ วย.1401
(ผู้รับโอนโครงสร้าง)
นาย ศทาวุธ ไชยแล่น สย.8674

นาย ศัตติชัย ทองพันธ์ กย.33429

ELECTRICAL ENGINEER วิศวกรไฟฟ้า

นาย จันทกั ใจนวล สฟท.4537

SANITARY ENGINEER วิศวกรสุขาภิบาล

นาย ศุภชัย คงอินทร์ สล.276

นาย อลงกรณ์ กล่อมจิต ภท.26773

MECHANICAL ENGINEER วิศวกรเครื่องกล

นาย ยศธนา คุณัทธ สท.4056

นาย ณัฐพล ไชยแก้ว ภท.35147

REVISION DATE

TITLE
LIST OF DRAWING
, สัญลักษณ์ในระบบรับอากาศ
และระบบระบายอากาศ

JOB NO : -
DWG BY : -
DATE : 04-2563

AC1-00

สารบัญแบบระบบปรับอากาศ

UNIT NO.	LOCATION SERVED	TYPE	QTY	COOLING CAPACITY	AIR FLOW RATE	ESP	MINIMUM CIRCUIT AMPACITY	POWER SUPPLY	REFRIGERANT PIPE		DRAIN CONNECTION	DIMENSION (H x W x D)
	AREA								LIQUID	GAS		
INDOORUNIT												
G Floor												
FCU-G-01 TO G-08	สโมสรนักศึกษา (200)	CASSETTE TYPE	8	47,800	806	-	0.94	220/1/50	3/8"(9.52)	3/4"(19.05)	1-1/4"(32)	288 x 840 x 840
FCU-G-09 TO G-10	COFFEE SHOP BAKERY	CASSETTE TYPE	2	47,800	806	-	0.94	220/1/50	3/8"(9.52)	3/4"(19.05)	1-1/4"(32)	288 x 840 x 840
FCU-G-11 TO G-19	ห้องอาหาร	CASSETTE TYPE	9	42,600	806	-	0.83	220/1/50	3/8"(9.52)	3/4"(19.05)	1-1/4"(32)	288 x 840 x 840
1st Floor												
FCU-1-01 TO 1-04	ห้องคอมพิวเตอร์ 1 (50)	CASSETTE TYPE	4	30,700	765	-	0.51	220/1/50	3/8"(9.52)	5/8"(15.88)	1-1/4"(32)	288 x 840 x 840
FCU-1-08 TO 1-11	ห้องคอมพิวเตอร์ 2 (50)	CASSETTE TYPE	4	30,700	765	-	0.51	220/1/50	3/8"(9.52)	5/8"(15.88)	1-1/4"(32)	288 x 840 x 840
FCU-1-05	โถง 1	CASSETTE TYPE	1	30,700	765	-	0.51	220/1/50	3/8"(9.52)	5/8"(15.88)	1-1/4"(32)	288 x 840 x 840
FCU-1-06	โถง 2	CASSETTE TYPE	1	30,700	765	-	0.51	220/1/50	3/8"(9.52)	5/8"(15.88)	1-1/4"(32)	288 x 840 x 840
FCU-1-07	SERVER (DUTY)	WALL TYPE	1	12,300	283	-	0.24	220/1/50	1/4"(6.35)	1/2"(12.7)	5/8"(16.7)	275 x 790 x 215
FCU-1-12	ห้องพยาบาล	CASSETTE TYPE	1	30,700	765	-	0.51	220/1/50	3/8"(9.52)	5/8"(15.88)	1-1/4"(32)	288 x 840 x 840
FCU-1-13 TO 1-14	6 เตียง	WALL TYPE	2	19,100	454	-	0.4	220/1/50	3/8"(9.52)	5/8"(15.88)	5/8"(16)	320 x 998 x 228
FCU-1-15	4 เตียง	WALL TYPE	1	24,200	536	-	0.63	220/1/50	3/8"(9.52)	5/8"(15.88)	5/8"(16)	320 x 998 x 228
FCU-1-16	1เตียง	WALL TYPE	1	7,500	265	-	0.21	220/1/50	1/4"(6.35)	1/2"(12.7)	5/8"(16.7)	275 x 790 x 215
FCU-1-17 TO 1-20	ขายของที่ระลึก ศูนย์หนังสือ	CASSETTE TYPE	4	30,700	765	-	0.51	220/1/50	3/8"(9.52)	5/8"(15.88)	1-1/4"(32)	288 x 840 x 840
FCU-1-21 TO 1-23	เรียนบรรยาย 4	CEILING TYPE	3	42,600	942	-	0.98	220/1/50	3/8"(9.52)	3/4"(19.05)	1-1/4"(32)	240 x 1660 x 700
FCU-1-24 TO 1-26	เรียนบรรยาย 3	CEILING TYPE	3	42,600	942	-	0.98	220/1/50	3/8"(9.52)	3/4"(19.05)	1-1/4"(32)	240 x 1660 x 700
FCU-1-27 TO 1-29	เรียนบรรยาย 2	CEILING TYPE	3	42,600	942	-	0.98	220/1/50	3/8"(9.52)	3/4"(19.05)	1-1/4"(32)	240 x 1660 x 700
FCU-1-30 TO 1-32	เรียนบรรยาย 1	CEILING TYPE	3	42,600	942	-	0.98	220/1/50	3/8"(9.52)	3/4"(19.05)	1-1/4"(32)	240 x 1660 x 700
2nd Floor												
FCU-2-01 TO 2-03	เรียนบรรยาย 5	CEILING TYPE	3	42,600	942	-	0.98	220/1/50	3/8"(9.52)	3/4"(19.05)	1-1/4"(32)	240 x 1660 x 700
FCU-2-04 TO 2-06	เรียนบรรยาย 6	CEILING TYPE	3	42,600	942	-	0.98	220/1/50	3/8"(9.52)	3/4"(19.05)	1-1/4"(32)	240 x 1660 x 700
FCU-2-07 TO 2-09	เรียนบรรยาย 7	CEILING TYPE	3	42,600	942	-	0.98	220/1/50	3/8"(9.52)	3/4"(19.05)	1-1/4"(32)	240 x 1660 x 700
FCU-2-10 TO 2-12	เรียนบรรยาย 8	CEILING TYPE	3	42,600	942	-	0.98	220/1/50	3/8"(9.52)	3/4"(19.05)	1-1/4"(32)	240 x 1660 x 700
FCU-2-13 TO 2-15	เรียนบรรยาย 9	CEILING TYPE	3	42,600	942	-	0.98	220/1/50	3/8"(9.52)	3/4"(19.05)	1-1/4"(32)	240 x 1660 x 700
FCU-2-16 TO 2-18	เรียนบรรยาย 10	CEILING TYPE	3	42,600	942	-	0.98	220/1/50	3/8"(9.52)	3/4"(19.05)	1-1/4"(32)	240 x 1660 x 700
FCU-2-19 TO 2-21	เรียนบรรยาย 11	CEILING TYPE	3	42,600	942	-	0.98	220/1/50	3/8"(9.52)	3/4"(19.05)	1-1/4"(32)	240 x 1660 x 700
FCU-2-22 TO 2-24	เรียนบรรยาย 12	CEILING TYPE	3	42,600	942	-	0.98	220/1/50	3/8"(9.52)	3/4"(19.05)	1-1/4"(32)	240 x 1660 x 700
FCU-2-25 TO 2-27	เรียนบรรยาย 13	CEILING TYPE	3	42,600	942	-	0.98	220/1/50	3/8"(9.52)	3/4"(19.05)	1-1/4"(32)	240 x 1660 x 700
FCU-2-28 TO 2-30	เรียนบรรยาย 14	CEILING TYPE	3	42,600	942	-	0.98	220/1/50	3/8"(9.52)	3/4"(19.05)	1-1/4"(32)	240 x 1660 x 700
3rd Floor												
FCU-3-01 TO 3-03	เรียนบรรยาย 15	CEILING TYPE	3	42,600	942	-	0.98	220/1/50	3/8"(9.52)	3/4"(19.05)	1-1/4"(32)	240 x 1660 x 700
FCU-3-04 TO 3-06	เรียนบรรยาย 16	CEILING TYPE	3	42,600	942	-	0.98	220/1/50	3/8"(9.52)	3/4"(19.05)	1-1/4"(32)	240 x 1660 x 700
FCU-3-07 TO 3-09	เรียนบรรยาย 17	CEILING TYPE	3	42,600	942	-	0.98	220/1/50	3/8"(9.52)	3/4"(19.05)	1-1/4"(32)	240 x 1660 x 700
FCU-3-10 TO 3-12	เรียนบรรยาย 18	CEILING TYPE	3	42,600	942	-	0.98	220/1/50	3/8"(9.52)	3/4"(19.05)	1-1/4"(32)	240 x 1660 x 700
FCU-3-13 TO 3-15	เรียนบรรยาย 19	CEILING TYPE	3	42,600	942	-	0.98	220/1/50	3/8"(9.52)	3/4"(19.05)	1-1/4"(32)	240 x 1660 x 700
FCU-3-16 TO 3-18	เรียนบรรยาย 20	CEILING TYPE	3	42,600	942	-	0.98	220/1/50	3/8"(9.52)	3/4"(19.05)	1-1/4"(32)	240 x 1660 x 700
FCU-3-19 TO 3-21	เรียนบรรยาย 21	CEILING TYPE	3	42,600	942	-	0.98	220/1/50	3/8"(9.52)	3/4"(19.05)	1-1/4"(32)	240 x 1660 x 700
FCU-3-22 TO 3-24	เรียนบรรยาย 22	CEILING TYPE	3	42,600	942	-	0.98	220/1/50	3/8"(9.52)	3/4"(19.05)	1-1/4"(32)	240 x 1660 x 700
FCU-3-25 TO 3-27	เรียนบรรยาย 23	CEILING TYPE	3	42,600	942	-	0.98	220/1/50	3/8"(9.52)	3/4"(19.05)	1-1/4"(32)	240 x 1660 x 700
FCU-3-28 TO 3-30	เรียนบรรยาย 24	CEILING TYPE	3	42,600	942	-	0.98	220/1/50	3/8"(9.52)	3/4"(19.05)	1-1/4"(32)	240 x 1660 x 700
FCU-3-31 TO 3-33	เรียนบรรยาย 25	CEILING TYPE	3	42,600	942	-	0.98	220/1/50	3/8"(9.52)	3/4"(19.05)	1-1/4"(32)	240 x 1660 x 700
FCU-3-34 TO 3-36	เรียนบรรยาย 26	CEILING TYPE	3	42,600	942	-	0.98	220/1/50	3/8"(9.52)	3/4"(19.05)	1-1/4"(32)	240 x 1660 x 700
FCU-3-37 TO 3-39	เรียนบรรยาย 27	CEILING TYPE	3	42,600	942	-	0.98	220/1/50	3/8"(9.52)	3/4"(19.05)	1-1/4"(32)	240 x 1660 x 700
4th Floor												
FCU-4-01 TO 4-10	เรียนรวม 1 (300)	CASSETTE TYPE	10	47,800	806	-	0.94	220/1/50	3/8"(9.52)	3/4"(19.05)	1-1/4"(32)	288 x 840 x 840
FCU-4-11 TO 4-20	เรียนรวม 2 (300)	CASSETTE TYPE	10	47,800	806	-	0.94	220/1/50	3/8"(9.52)	3/4"(19.05)	1-1/4"(32)	288 x 840 x 840
TOTAL FANCOIL UNIT					140							
OUTDOOR UNIT												
CDU-G-1	G Floor	CDU VRF	1	436,700			98.1	380/3/50	3/4"(19.05)	1-5/8"(41.27)	-	
CDU-G-2	G Floor	CDU VRF	1	361,600			84.0	380/3/50	3/4"(19.05)	1-5/8"(41.27)	-	
CDU-1-1	1st Floor	CDU VRF	1	511,800			112.2	380/3/50	3/4"(19.05)	1-5/8"(41.27)	-	
CDU-1-2	1st Floor	CDU VRF	1	511,800			112.2	380/3/50	3/4"(19.05)	1-5/8"(41.27)	-	
CDU-2-1	2nd Floor	CDU VRF	1	460,750			112.2	380/3/50	3/4"(19.05)	1-5/8"(41.27)	-	
CDU-2-2	2nd Floor	CDU VRF	1	361,600			84.0	380/3/50	3/4"(19.05)	1-5/8"(41.27)	-	
CDU-2-3	2nd Floor	CDU VRF	1	361,600			84.0	380/3/50	3/4"(19.05)	1-5/8"(41.27)	-	
CDU-3-1	3rd Floor	CDU VRF	1	511,800			112.2	380/3/50	3/4"(19.05)	1-5/8"(41.27)	-	
CDU-3-2	3rd Floor	CDU VRF	1	511,800			112.2	380/3/50	3/4"(19.05)	1-5/8"(41.27)	-	
CDU-3-3	3rd Floor	CDU VRF	1	477,600			112.2	380/3/50	3/4"(19.05)	1-5/8"(41.27)	-	
CDU-4-1	4th Floor	CDU VRF	1	436,700			98.1	380/3/50	3/4"(19.05)	1-5/8"(41.27)	-	
CDU-4-2	4th Floor	CDU VRF	1	436,700			98.1	380/3/50	3/4"(19.05)	1-5/8"(41.27)	-	
TOTAL CONDENSING UNIT					12							
SCHEDULE FOR AIR CONDITIONING SPLIT SYSTEM												
UNIT NO.	LOCATION SERVED	TYPE	QTY	COOLING CAPACITY	AIR FLOW RATE	ESP	MAXIMUM OPERATING CURRENT	POWER SUPPLY	REFRIGERANT PIPE		DRAIN CONNECTION	DIMENSION (H x W x D)
	AREA								LIQUID	GAS		
G Floor												
FCU-1-s1	SERVER (STAND BY)	WALL TYPE	1	11,171 (3,100-12,900)	424 - 191	-	6.5	220/1/50	1/4(6.35)	3/8(9.52)	5/8(16.7)	262 x 820 x 206
TOTAL AIR CONDITIONER UNIT					1							

NOTE : 1. DESIGN BASE ON COOLING MODE : INDOOR TEMPERATURE OF 27-C DB / 19-C WB, AND OUTDOOR TEMPERATURE OF 35-C DB / 24-C WB
2. REFRIGERANT SHALL BE ENVIRONMENTALLY FRIENDLY SUCH AS R410A
3. AH CONDENSATE DRAIN LINE FROM EACH FCU SHALL DISCHARGE TO THE NEAREST DRAIN / FLOOR DRAIN



มหาวิทยาลัยราชภัฏเชียงใหม่

แฟลชการ์ด

96 หมู่ 2 ต.ฟ้าฮ่าม อ.เมือง
จ.เชียงใหม่ 50000
Tel: 081 366 0002
E-MAIL: plankrich@gmail.com

PROJECT NAME ชัยนครทาง

อาคาร : อาคารเรียนรวม
กลุ่มอาคารคณะมนุษยศาสตร์
และสังคมศาสตร์

CLIENT เจ้าของ

มหาวิทยาลัยราชภัฏเชียงใหม่ ศูนย์แม่ริม

ARCHITECTS สถาปนิก

นาย เอกชัย กิตยาประสิทธิ์ สด.3055

STRUCTURAL ENGINEER วิศวกรโครงสร้าง

นาย อรรถมนู เทพจันทร์ วย.1401

(ผู้รับโอนโครงสร้าง)

นาย ศกาวุธ ไชยแสน สย.8674

นาย ศัตติชัย ทองพันธ์ กย.33429

ELECTRICAL ENGINEER วิศวกรไฟฟ้า

นาย จักรกมล ใจนวล สท.4537

SANITARY ENGINEER วิศวกรสุขาภิบาล

นาย ศุภชัย คงจันทร์ สด.276

นาย อลงกรณ์ กล่อมจิต ภก.26773

MECHANICAL ENGINEER วิศวกรเครื่องกล

นาย ยศธนา คุณาทรร สท.4056

นาย ณัฐพล ไชยแก้ว ภท.35147

REVISION DATE

TITLE

สารบัญแบบระบบปรับอากาศ

JOB NO : -

DWG BY : -

DATE : 04-2563

AC1-01

ลำดับรูปแบบระบบระบายอากาศ

FLOOR	ROOM	AIR CHANGE (CFM)	Quantity	TYPE	Voltage/Phase HZ	NOTE
ชั้นพื้นดิน	ห้องเก็บของ	80	4	Wall Type	220/1/50	
ชั้นพื้นดิน	สโมสรนักศึกษา	500	4	Wall Type	220/1/50	
ชั้นพื้นดิน	COFFEE SHOP BAKERY	250	2	Wall Type	220/1/50	
ชั้นพื้นดิน	ห้องอาหาร	475	3	Wall Type	220/1/50	
ชั้นพื้นดิน	ห้องงานระบบ(ขวา)	300	1	Wall Type	220/1/50	
ชั้นพื้นดิน	ห้องงานระบบ(ซ้าย)	300	1	Wall Type	220/1/50	
ชั้นพื้นดิน	ห้องงานระบบ(บน)	300	1	Wall Type	220/1/50	
ชั้นพื้นดิน	ห้องเก็บของ	80	1	Wall Type	220/1/50	
ชั้นพื้นดิน	ห้องน้ำขาย	50	3	Ceiling Type	220/1/50	Exit Air Grill with Insect Screen
ชั้นพื้นดิน	ห้องน้ำหญิง	50	3	Ceiling Type	220/1/50	Exit Air Grill with Insect Screen
ชั้นที่ 1	ขายของที่ระลึก,ศูนย์หนังสือ	500	1	Wall Type	220/1/50	
ชั้นที่ 1	เรียนบรรยาย4	500	1	Wall Type	220/1/50	
ชั้นที่ 1	เรียนบรรยาย3	500	1	Wall Type	220/1/50	
ชั้นที่ 1	เรียนบรรยาย2	500	1	Wall Type	220/1/50	
ชั้นที่ 1	เรียนบรรยาย1	500	1	Wall Type	220/1/50	
ชั้นที่ 1	ห้องพยาบาล	120	1	Wall Type	220/1/50	
ชั้นที่ 1	ห้องเก็บของ	30	1	Ceiling Type	220/1/50	Exit Air Grill with Insect Screen
ชั้นที่ 1	ข้างห้องเก็บของ	100	1	Wall Type	220/1/50	
ชั้นที่ 1	Zone ห้องพยาบาล	175	1	Wall Type	220/1/50	
ชั้นที่ 1	ห้องน้ำ(ห้องพยาบาล)	30	1	Wall Type	220/1/50	
ชั้นที่ 1	ห้องคอมพิวเตอร์2	650	1	Wall Type	220/1/50	
ชั้นที่ 1	ห้องเก็บของ(ห้องคอมพิวเตอร์2)	30	1	Wall Type	220/1/50	
ชั้นที่ 1	ห้องคอมพิวเตอร์1	650	1	Wall Type	220/1/50	
ชั้นที่ 1	ห้องเก็บของ(ห้องคอมพิวเตอร์1)	30	1	Wall Type	220/1/50	
ชั้นที่ 1	SERVER	30	1	Wall Type	220/1/50	
ชั้นที่ 1	ห้องไฟฟ้า	30	1	Wall Type	220/1/50	
ชั้นที่ 1	ห้องน้ำผู้พิการ	30	1	Wall Type	220/1/50	
ชั้นที่ 1	PANTRY	70	1	Wall Type	220/1/50	
ชั้นที่ 1	ห้องเก็บของ	30	1	Wall Type	220/1/50	
ชั้นที่ 1	ห้องน้ำขาย	50	2	Ceiling Type	220/1/50	Exit Air Grill with Insect Screen
ชั้นที่ 1	ห้องน้ำหญิง	50	2	Ceiling Type	220/1/50	Exit Air Grill with Insect Screen

FLOOR	ROOM	AIR CHANGE (CFM)	Quantity	TYPE	Voltage/Phase HZ	NOTE
ชั้นที่ 2	เสียงบรรยายภาค 14	540	1	Wall Type	220/1/50	
ชั้นที่ 2	เสียงบรรยายภาค 13	500	1	Wall Type	220/1/50	
ชั้นที่ 2	เสียงบรรยายภาค 12	500	1	Wall Type	220/1/50	
ชั้นที่ 2	เสียงบรรยายภาค 11	500	1	Wall Type	220/1/50	
ชั้นที่ 2	เสียงบรรยายภาค 10	500	1	Wall Type	220/1/50	
ชั้นที่ 2	เสียงบรรยายภาค 9	500	1	Wall Type	220/1/50	
ชั้นที่ 2	เสียงบรรยายภาค 8	400	1	Wall Type	220/1/50	
ชั้นที่ 2	เสียงบรรยายภาค 7	400	1	Wall Type	220/1/50	
ชั้นที่ 2	เสียงบรรยายภาค 5	400	1	Wall Type	220/1/50	
ชั้นที่ 2	เสียงบรรยายภาค 7	400	1	Wall Type	220/1/50	
ชั้นที่ 2	ห้องไฟฟ้า	30	1	Wall Type	220/1/50	
ชั้นที่ 2	PANTRY	70	1	Wall Type	220/1/50	
ชั้นที่ 2	ห้องน้ำขาย	50	3	Ceiling Type	220/1/50	Exit Air Grill with Insect Screen
ชั้นที่ 2	ห้องน้ำหญิง	50	3	Ceiling Type	220/1/50	Exit Air Grill with Insect Screen
ชั้นที่ 3	เรียนบรรยาย23	500	1	Wall Type	220/1/50	
ชั้นที่ 3	เรียนบรรยาย22	500	1	Wall Type	220/1/50	
ชั้นที่ 3	เรียนบรรยาย21	500	1	Wall Type	220/1/50	
ชั้นที่ 3	เรียนบรรยาย20	500	1	Wall Type	220/1/50	
ชั้นที่ 3	เรียนบรรยาย19	500	1	Wall Type	220/1/50	
ชั้นที่ 3	เรียนบรรยาย24	540	1	Wall Type	220/1/50	
ชั้นที่ 3	เรียนบรรยาย25	540	1	Wall Type	220/1/50	
ชั้นที่ 3	เรียนบรรยาย26	540	1	Wall Type	220/1/50	
ชั้นที่ 3	เรียนบรรยาย27	540	1	Wall Type	220/1/50	
ชั้นที่ 3	เรียนบรรยาย15	400	1	Wall Type	220/1/50	
ชั้นที่ 3	เรียนบรรยาย16	400	1	Wall Type	220/1/50	
ชั้นที่ 3	เรียนบรรยาย17	400	1	Wall Type	220/1/50	
ชั้นที่ 3	เรียนบรรยาย18	540	1	Wall Type	220/1/50	
ชั้นที่ 3	ห้องไฟฟ้า	30	1	Wall Type	220/1/50	
ชั้นที่ 3	PANTRY	70	1	Wall Type	220/1/50	
ชั้นที่ 3	ห้องน้ำขาย	50	3	Ceiling Type	220/1/50	Exit Air Grill with Insect Screen
ชั้นที่ 3	ห้องน้ำหญิง	50	3	Ceiling Type	220/1/50	Exit Air Grill with Insect Screen
ชั้นที่ 4	ห้องเรียนรวม1	500	3	Wall Type	220/1/50	
ชั้นที่ 4	ห้องเก็บของ	80	1	Wall Type	220/1/50	
ชั้นที่ 4	ห้องควบคุม	80	1	Wall Type	220/1/50	
ชั้นที่ 4	ห้องเรียนรวม2	500	1	Wall Type	220/1/50	
ชั้นที่ 4	ห้องเก็บของ	80	1	Wall Type	220/1/50	
ชั้นที่ 4	ห้องควบคุม	80	1	Wall Type	220/1/50	
ชั้นที่ 4	ห้องไฟฟ้า	30	1	Wall Type	220/1/50	
ชั้นที่ 4	PANTRY	70	1	Wall Type	220/1/50	
ชั้นที่ 4	ห้องน้ำขาย	50	3	Ceiling Type	220/1/50	Exit Air Grill with Insect Screen
ชั้นที่ 4	ห้องน้ำหญิง	50	3	Ceiling Type	220/1/50	Exit Air Grill with Insect Screen



มหาวิทยาลัยราชภัฏเชียงใหม่

แพลนทรี

96 หมู่ 2 ต.ฟ้าฮ่าม อ.เมือง
 จ.เชียงใหม่ 50000
 Tel: 081 366 0002
 E-MAIL: plankrich@gmail.com

PROJECT NAME
 ชื่อโครงการ

อาคาร : อาคารเรียนรวม
 กลุ่มอาคารคอมพิวเตอร์
 และสิ่งคนำคร

CLIENT
 เจ้าของ

มหาวิทยาลัยราชภัฏเชียงใหม่ ศูนย์แม่ริม

ARCHITECTS
 สถาปนิก

นาย เอกชัย กัลยาประสิทธิ์ สด.3055

STRUCTURAL ENGINEER
 วิศวกรโครงสร้าง

นาย อรรถมนู เทพจันทร์ วย.1401
 (ผู้รับโอนโครงสร้าง)

นาย ศทาวุธ ไชยแสน สย.8674

นาย ศัตติชัย ทองพันธ์ กย.33429

ELECTRICAL ENGINEER
 วิศวกรไฟฟ้า

นาย จักรพงศ์ ใจนวล สฟ.4537

SANITARY ENGINEER
 วิศวกรสุขาภิบาล

นาย ศุภชัย คงจันทร์ สด.276

นาย อลงกรณ์ กล่อมจิต ภท.26773

MECHANICAL ENGINEER
 วิศวกรเครื่องกล

นาย ยศธนา คุณาภกร สท.4056

นาย ณัฐพล ไชยแก้ว ภท.35147


REVISION DATE

TITLE

ลำดับรูปแบบระบบระบายอากาศ

JOB NO : -
 DWG BY : -
 DATE : 04-2563

AC1-02

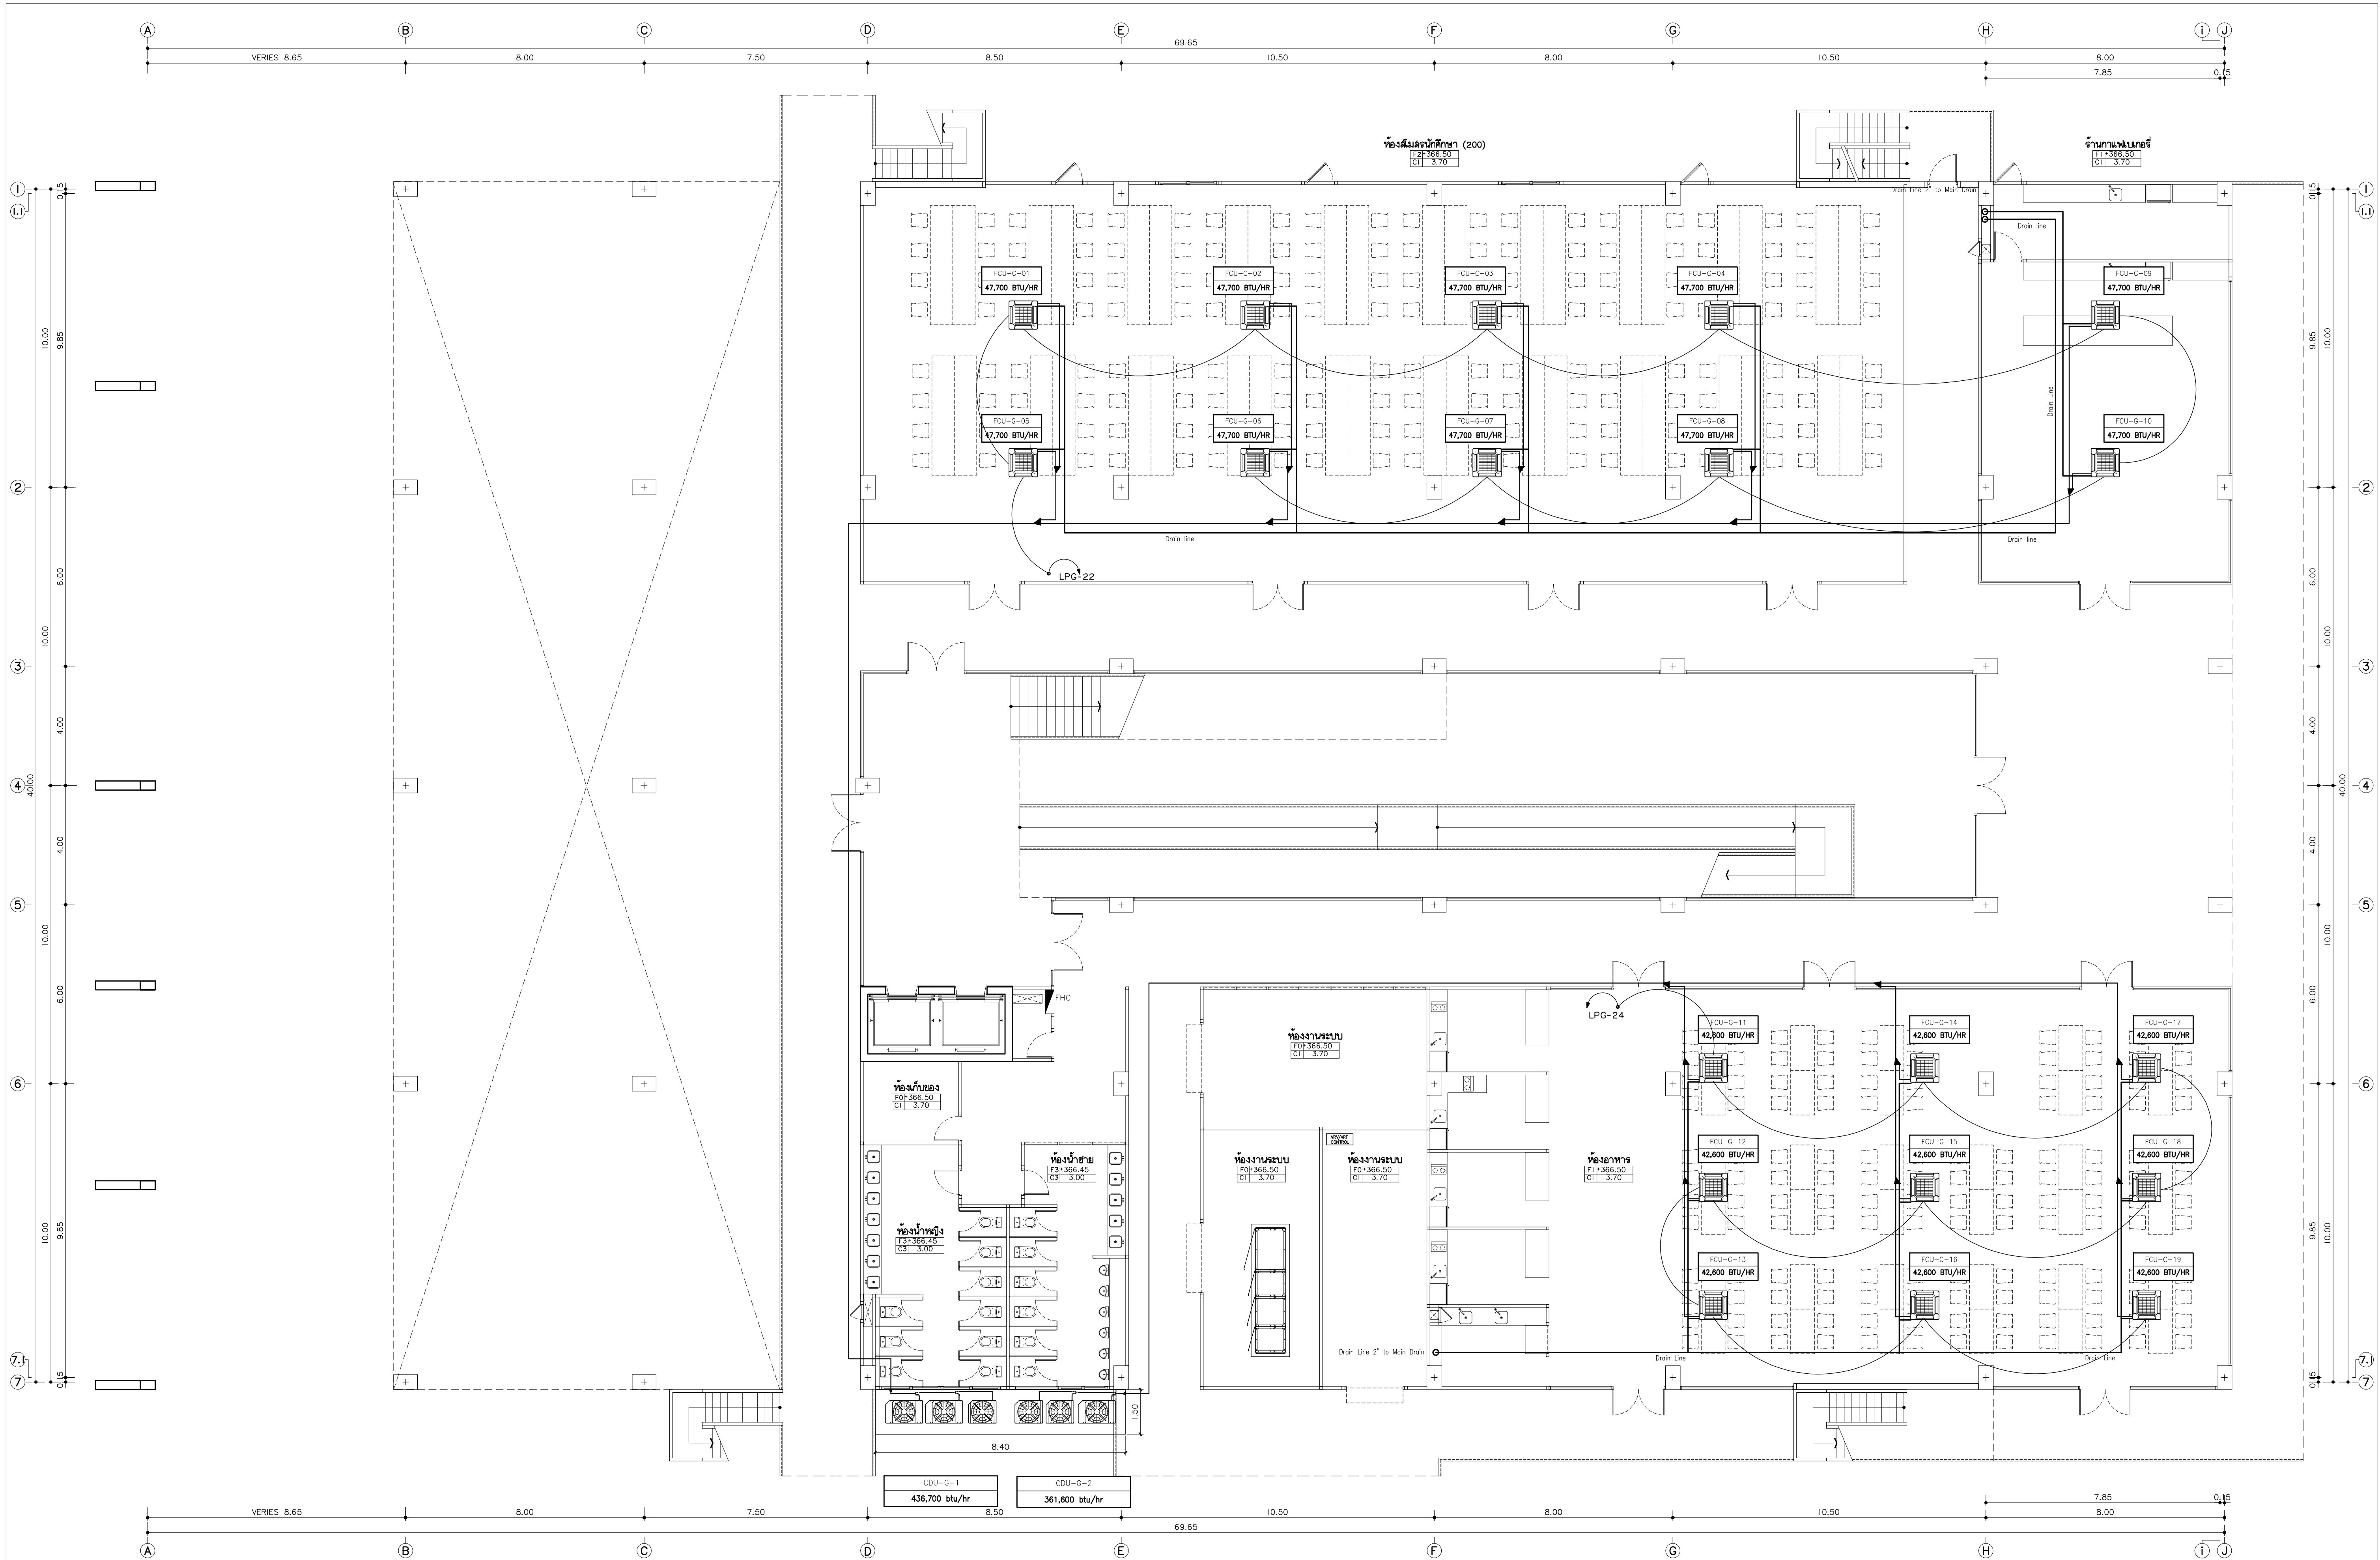

แบบระบบปรับอากาศ ชั้นพื้นดิน
มาตราส่วน 1:100
หมายเหตุ: 1. ข้อมูลนี้เป็นข้อมูลเบื้องต้นเท่านั้น
2. ข้อมูลนี้เป็นข้อมูลเบื้องต้นเท่านั้น
3. ข้อมูลนี้เป็นข้อมูลเบื้องต้นเท่านั้น



แพลงทอรี่
96 หมู่ 2 ต.ฟ้าฮ่ม อ.เมือง
จ.เชียงใหม่ 50000
Tel: 081 366 0002
E-MAIL: plankrich@gmail.com


PROJECT NAME
อาคาร 1 : อาคารกลางเรียนรวม
กลุ่มอาคารคณะมนุษยศาสตร์และสังคมศาสตร์
มหาวิทยาลัยราชภัฏเชียงใหม่
CLIENT
มหาวิทยาลัยราชภัฏเชียงใหม่ ศูนย์แม่ริม

ARCHITECTS
นาย เอกชัย กิตยาประสิทธิ์ สดล.3055
STRUCTURAL ENGINEER
วิศวกรโครงสร้าง
นาย อรรถมนูญ เทพจันทร์ 251.1401 (ผู้รับโอนโครงสร้าง)
นาย ศกาวุธ ไชยมั่น สดล.8674
นาย คำชัย ทองพันธ์ 251.33429

ELECTRICAL ENGINEER
นาย จักรกมล ใจवाल สดล.4537
SANITARY ENGINEER
นาย ศกชัย คงจันทร์ สดล.276
นาย นายนอลกรรณ์ กลอนจิต 26773
MECHANICAL ENGINEER
นาย ยศธนา คุณาทรร สดล.4056
นาย ณัฐพล ไชยมั่น 251.35147

REVISION DATE
TITLE
แบบระบบปรับอากาศ ชั้นพื้นดิน
+366.50

JOB NO : -
DWG BY : -
DATE : 04-2563
AC1-03

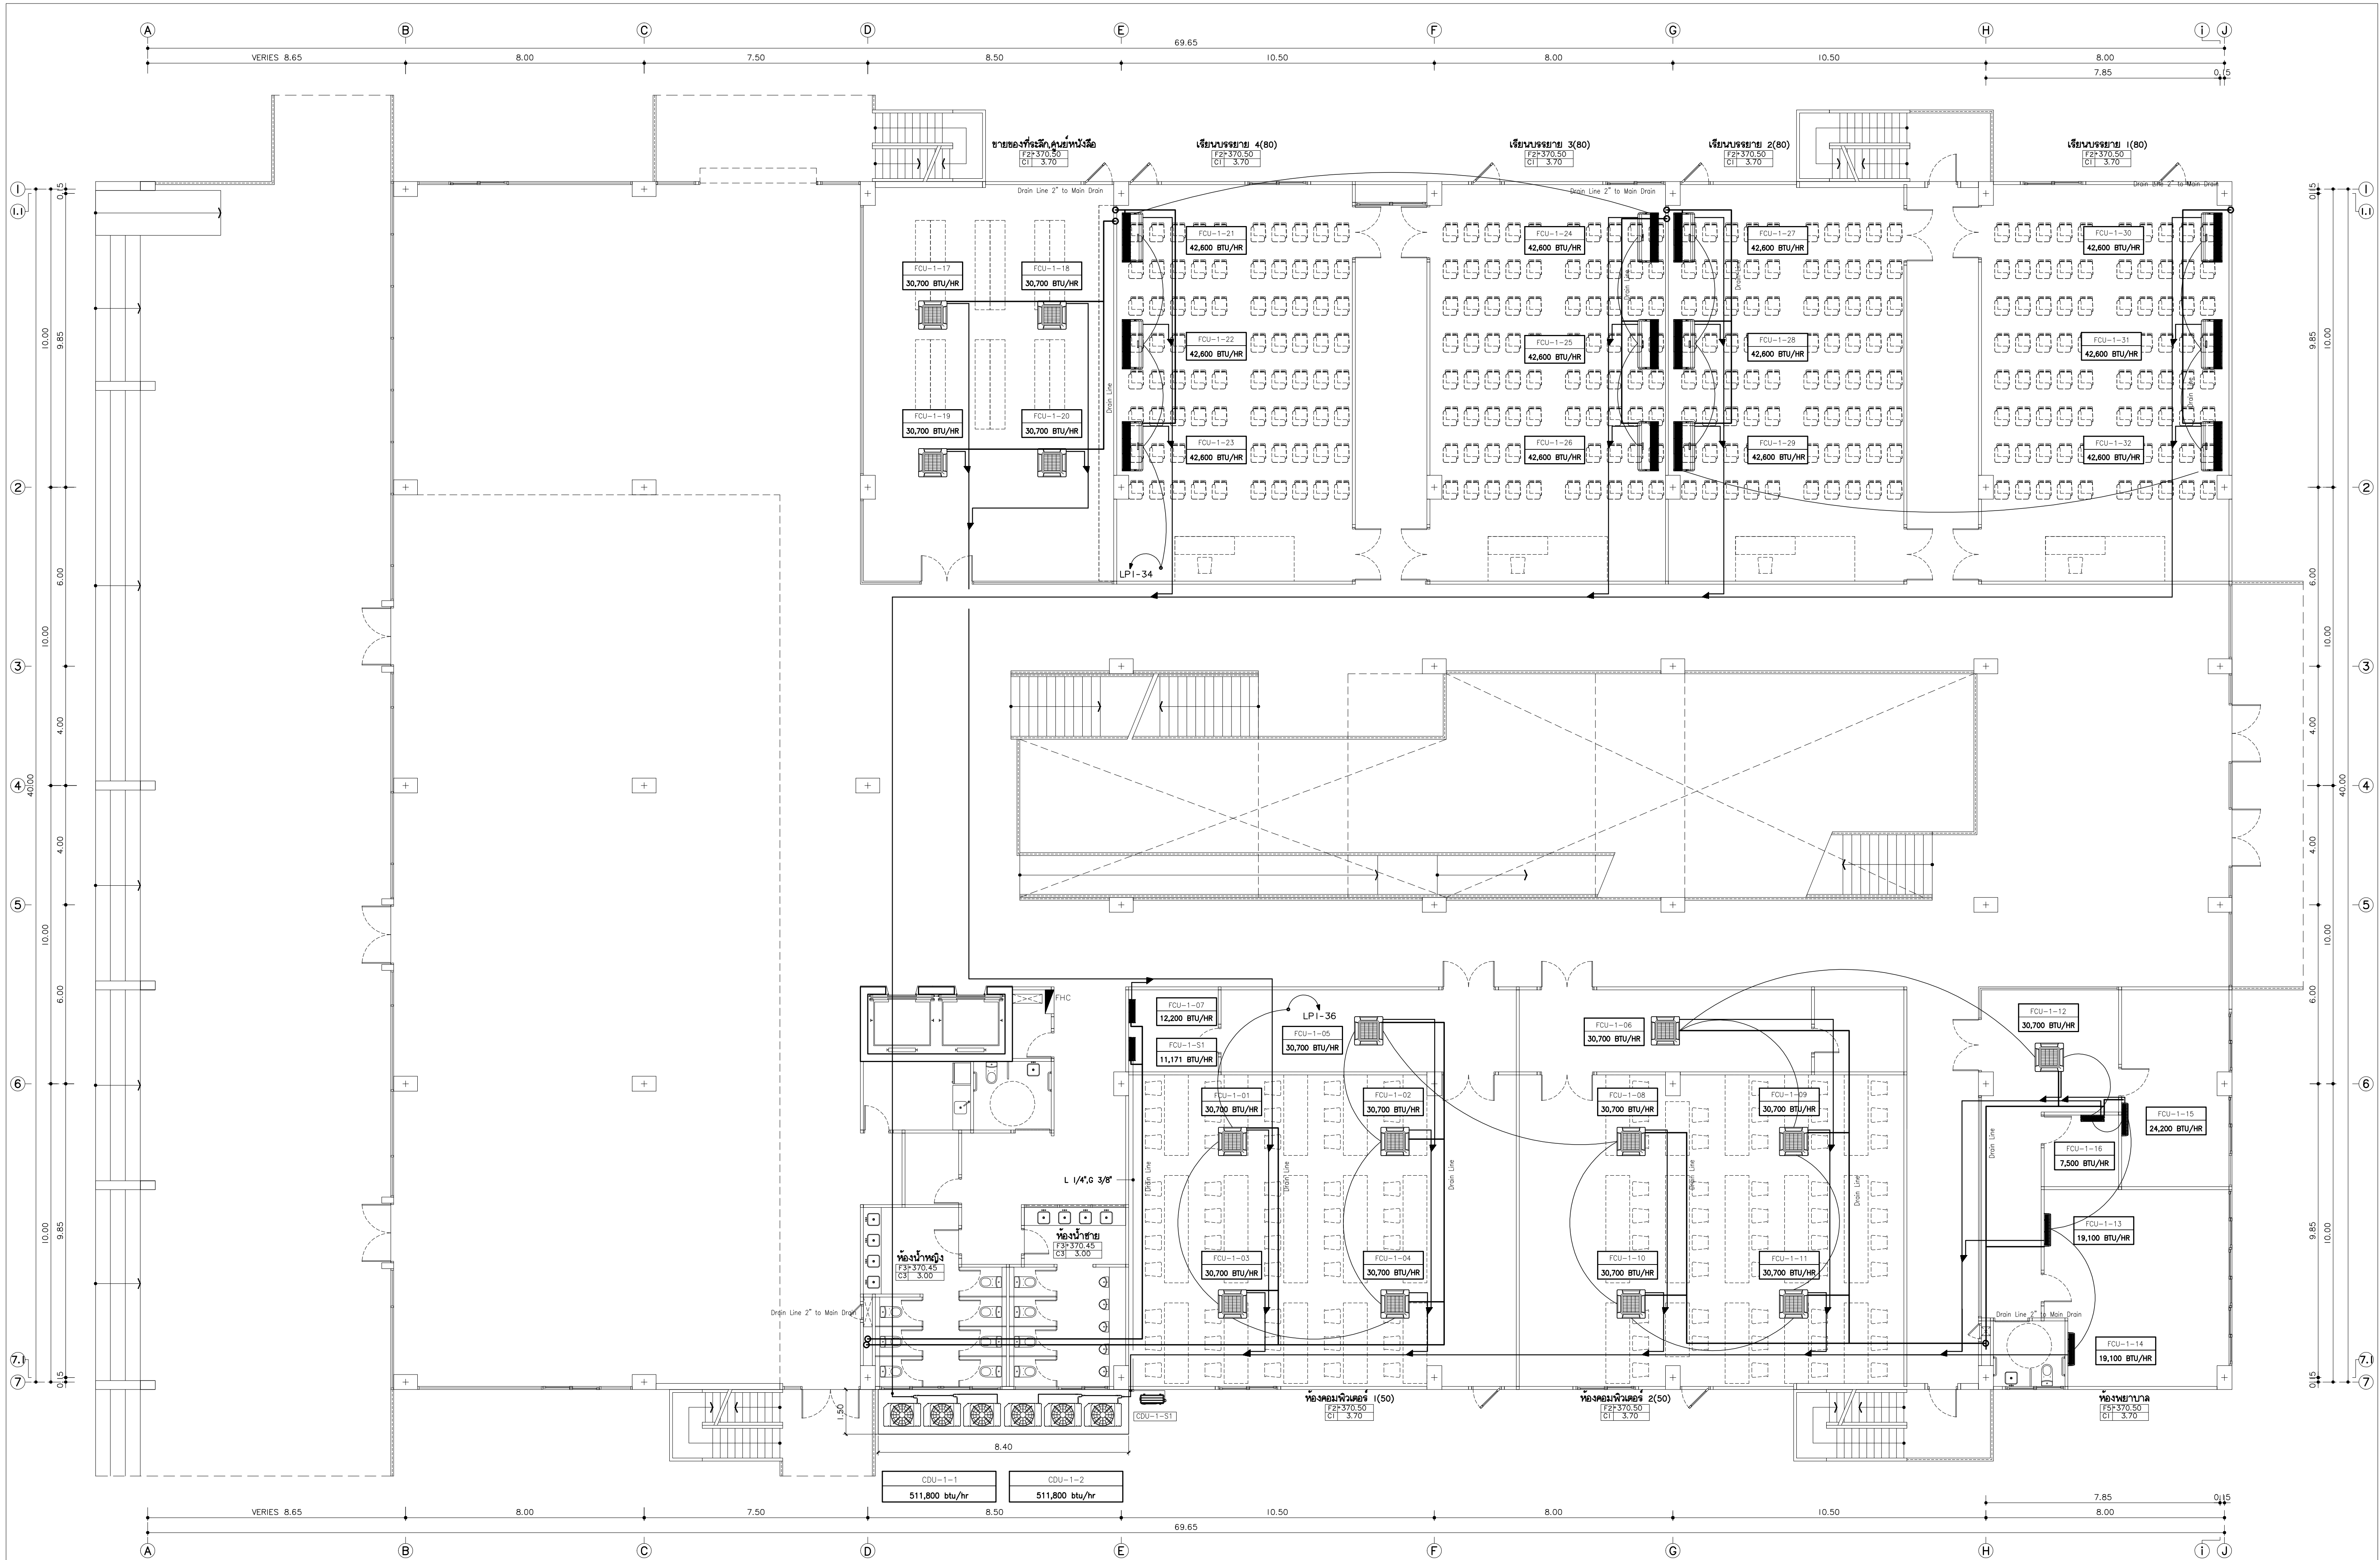

แบบระบบปรับอากาศ ชั้นที่ 1
มาตราส่วน 1:100
หมายเหตุ
- แผนงานนี้เป็นแบบร่างเบื้องต้นเท่านั้น
- ในการก่อสร้าง โปรดดูแบบงานอื่นที่เกี่ยวข้อง



แฟลตทอรี่
96 หมู่ 2 ต.ฟ้าฮ่าม อ.เมือง
จ.เชียงใหม่ 50000
Tel: 081 366 0002
E-Mail: plankrich@gmail.com

PROJECT NAME
อาคาร 1 - อาคารกลางเรียนรวม
กลุ่มอาคารคณะมนุษยศาสตร์และสังคมศาสตร์
มหาวิทยาลัยราชภัฏเชียงใหม่
CLIENT
มหาวิทยาลัยราชภัฏเชียงใหม่ ศูนย์แม่ริม

ARCHITECTS
นาย เอกชัย กิตยาประสิทธิ์ สดล.3055
STRUCTURAL ENGINEER
นาย อรรถมนู เทพจันทร์ อย.1401 (ผู้รับโอนโครงสร้าง)
นาย ศักวดี ไชยเม่น สย.8674
นาย ศาสตร์ ทองนันทน์ อย.33429


ELECTRICAL ENGINEER
นาย จักรกมล ใจवाल สดล.4537
SANITARY ENGINEER
นาย ศุภชัย คงสินทร์ สด.276
นาย นายนครกรณ์ กล่อมจิตต์ ภค.26773
MECHANICAL ENGINEER
นาย ยอดนา คุณาการ สด.4056
นาย ณัฐพล ไชยเม่น ภค.35147

REVISION DATE
TITLE

แบบระบบปรับอากาศ ชั้นที่ 1
+370.50

JOB NO.: -
DWG BY: -
DATE: 04-2563

AC1-04

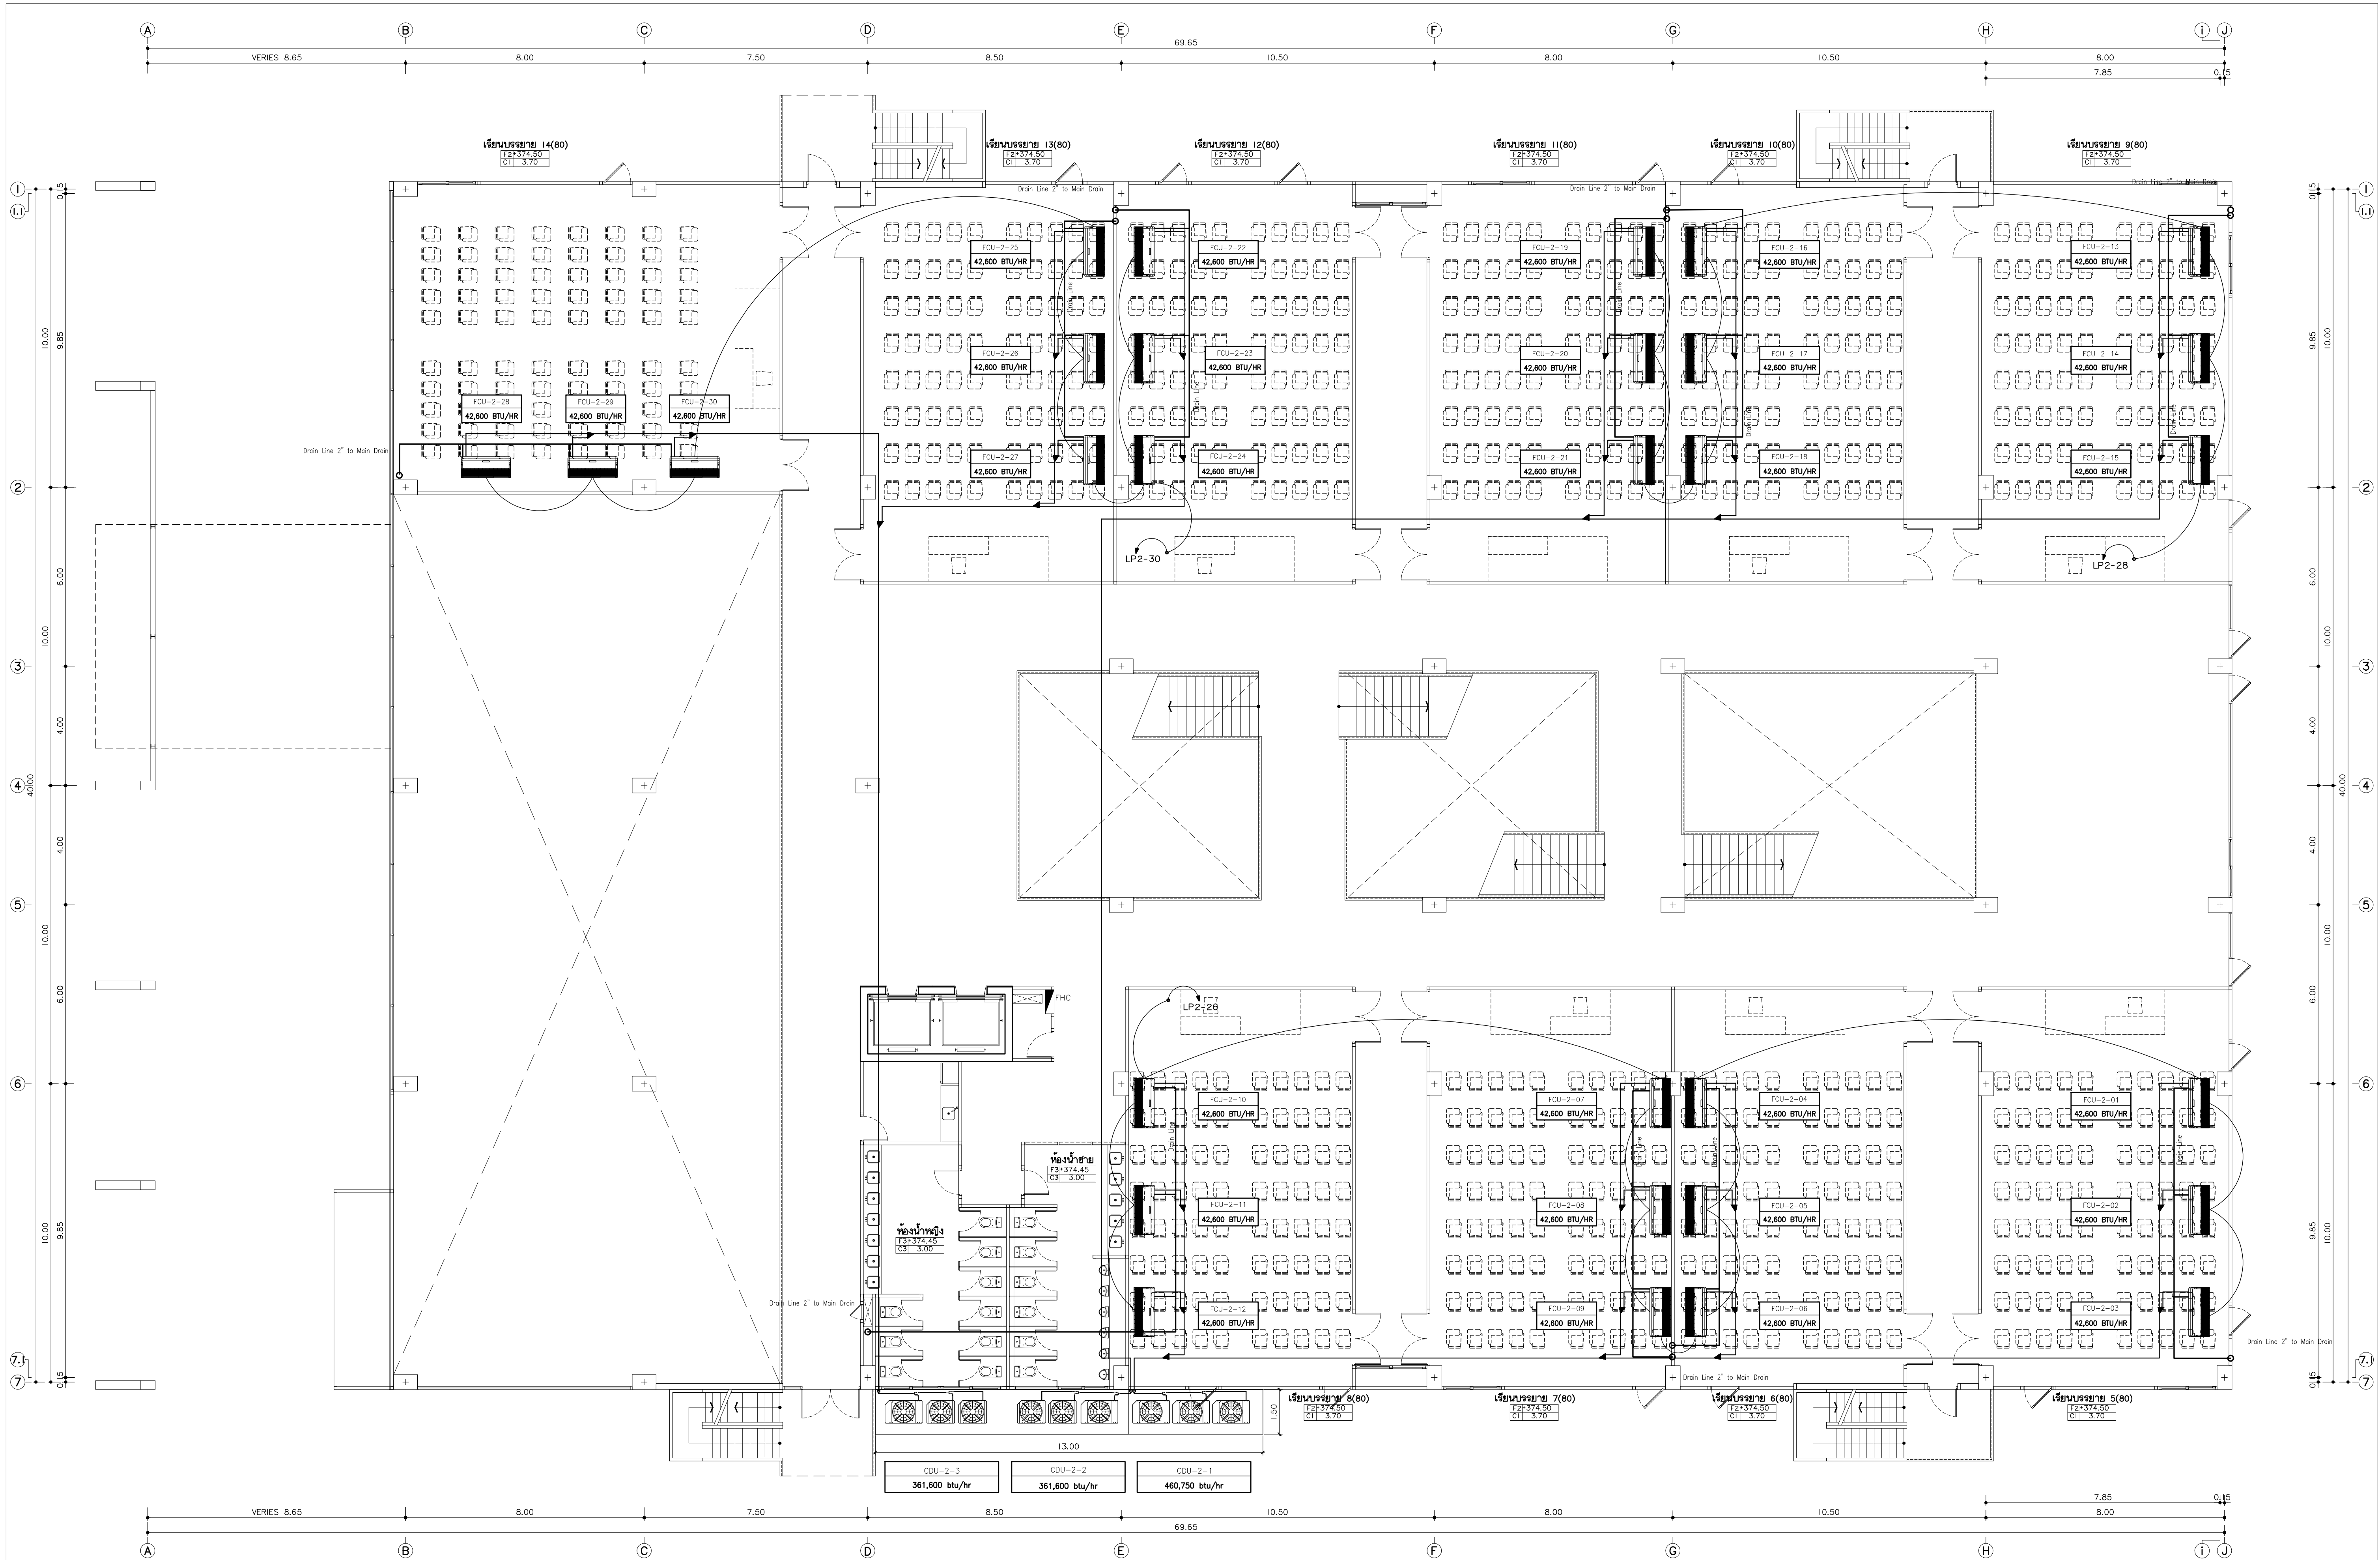

แบบระบบปรับอากาศ ชั้นที่ 2
มาตราส่วน 1:100
นายช่าง
ตำแหน่งช่าง
ในการก่อสร้าง ให้ดูที่งานด้านเทคนิค



เพ็ญฤทธิ์
96 หมู่ 2 ต.ฟ้าฮ่าม อ.เมือง
จ.เชียงใหม่ 50000
Tel: 081 366 0002
E-Mail: plankrich@gmail.com

PROJECT NAME
อาคาร 1 - อาคารกลางเรียนรวม
กลุ่มอาคารคณะมนุษยศาสตร์และสังคมศาสตร์
มหาวิทยาลัยราชภัฏเชียงใหม่
CLIENT
มหาวิทยาลัยราชภัฏเชียงใหม่ ศูนย์แม่ริม

ARCHITECTS
นาย เอกชัย ศึกษารัตน์ สด.3055
STRUCTURAL ENGINEER
นาย อรรถมนู เทพจันทร์ 251401 (ผู้รับผิดชอบ)
นาย ศกาวุธ ไชยเม่น สด.8674
นาย ศักดิ์ชัย ทองพันธ์ 25133429

ELECTRICAL ENGINEER
นาย จักรกมล ใจนวล สด.4537
SANITARY ENGINEER
นาย ศกชัย คงจันทร์ สด.276
MACHANICAL ENGINEER
นาย ยศธนา คุณาทรร สด.4056
นาย ณัฐพล ไชยเม่น 25135147

REVISION DATE
TITLE
แบบระบบปรับอากาศ ชั้นที่ 2
+374.50

JOB NO. :
DWG BY :
DATE : 04-2563
AC1-05



แบบระบบปรับอากาศ ชั้นที่ 3
มาตราส่วน 1:100
หมายเหตุ: ข้อมูลนี้เป็นข้อมูลเบื้องต้นเท่านั้น
ในการก่อสร้าง ให้ผู้รับจ้างทำ SHOP DRAWING ให้ดูตามงานจริง



แปลนทุกชั้น
96 หมู่ 2 ต.ป่าขาม อ.เมือง
จ.เชียงใหม่ 50000
Tel: 081 366 0002
E-Mail: plankrich@gmail.com

PROJECT NAME
อาคาร 1 - อาคารกลางเรียนรวม
กลุ่มอาคารคณะมนุษยศาสตร์และสังคมศาสตร์
มหาวิทยาลัยราชภัฏเชียงใหม่
CLIENT
มหาวิทยาลัยราชภัฏเชียงใหม่ ศูนย์แม่ริม


ARCHITECTS
นาย เอกชัย ภัทราภิสิทธิ์ สด.3055
STRUCTURAL ENGINEER
นาย อรรถมนูญ เทพจันทร์ อย.1401 (ผู้รับโอนโครงสร้าง)
นาย ศักวาล ไชยมั่น สย.8674
นาย ศาสตร์ัย ทองพันธ์ อย.33429

ELECTRICAL ENGINEER
นาย จักรกมล ใจนวล สย.4537
SANITARY ENGINEER
นาย ศุภชัย คงสินทร์ สด.276
MECHANICAL ENGINEER
นาย ยศธนา คุณภาพ สด.4056
นาย ณัฐพล ไชยมั่น อย.35147

REVISION DATE
TITLE

แบบระบบปรับอากาศ ชั้นที่ 3
+378.50

JOB NO : -
DWG BY :
DATE : 04-2563
AC1-06

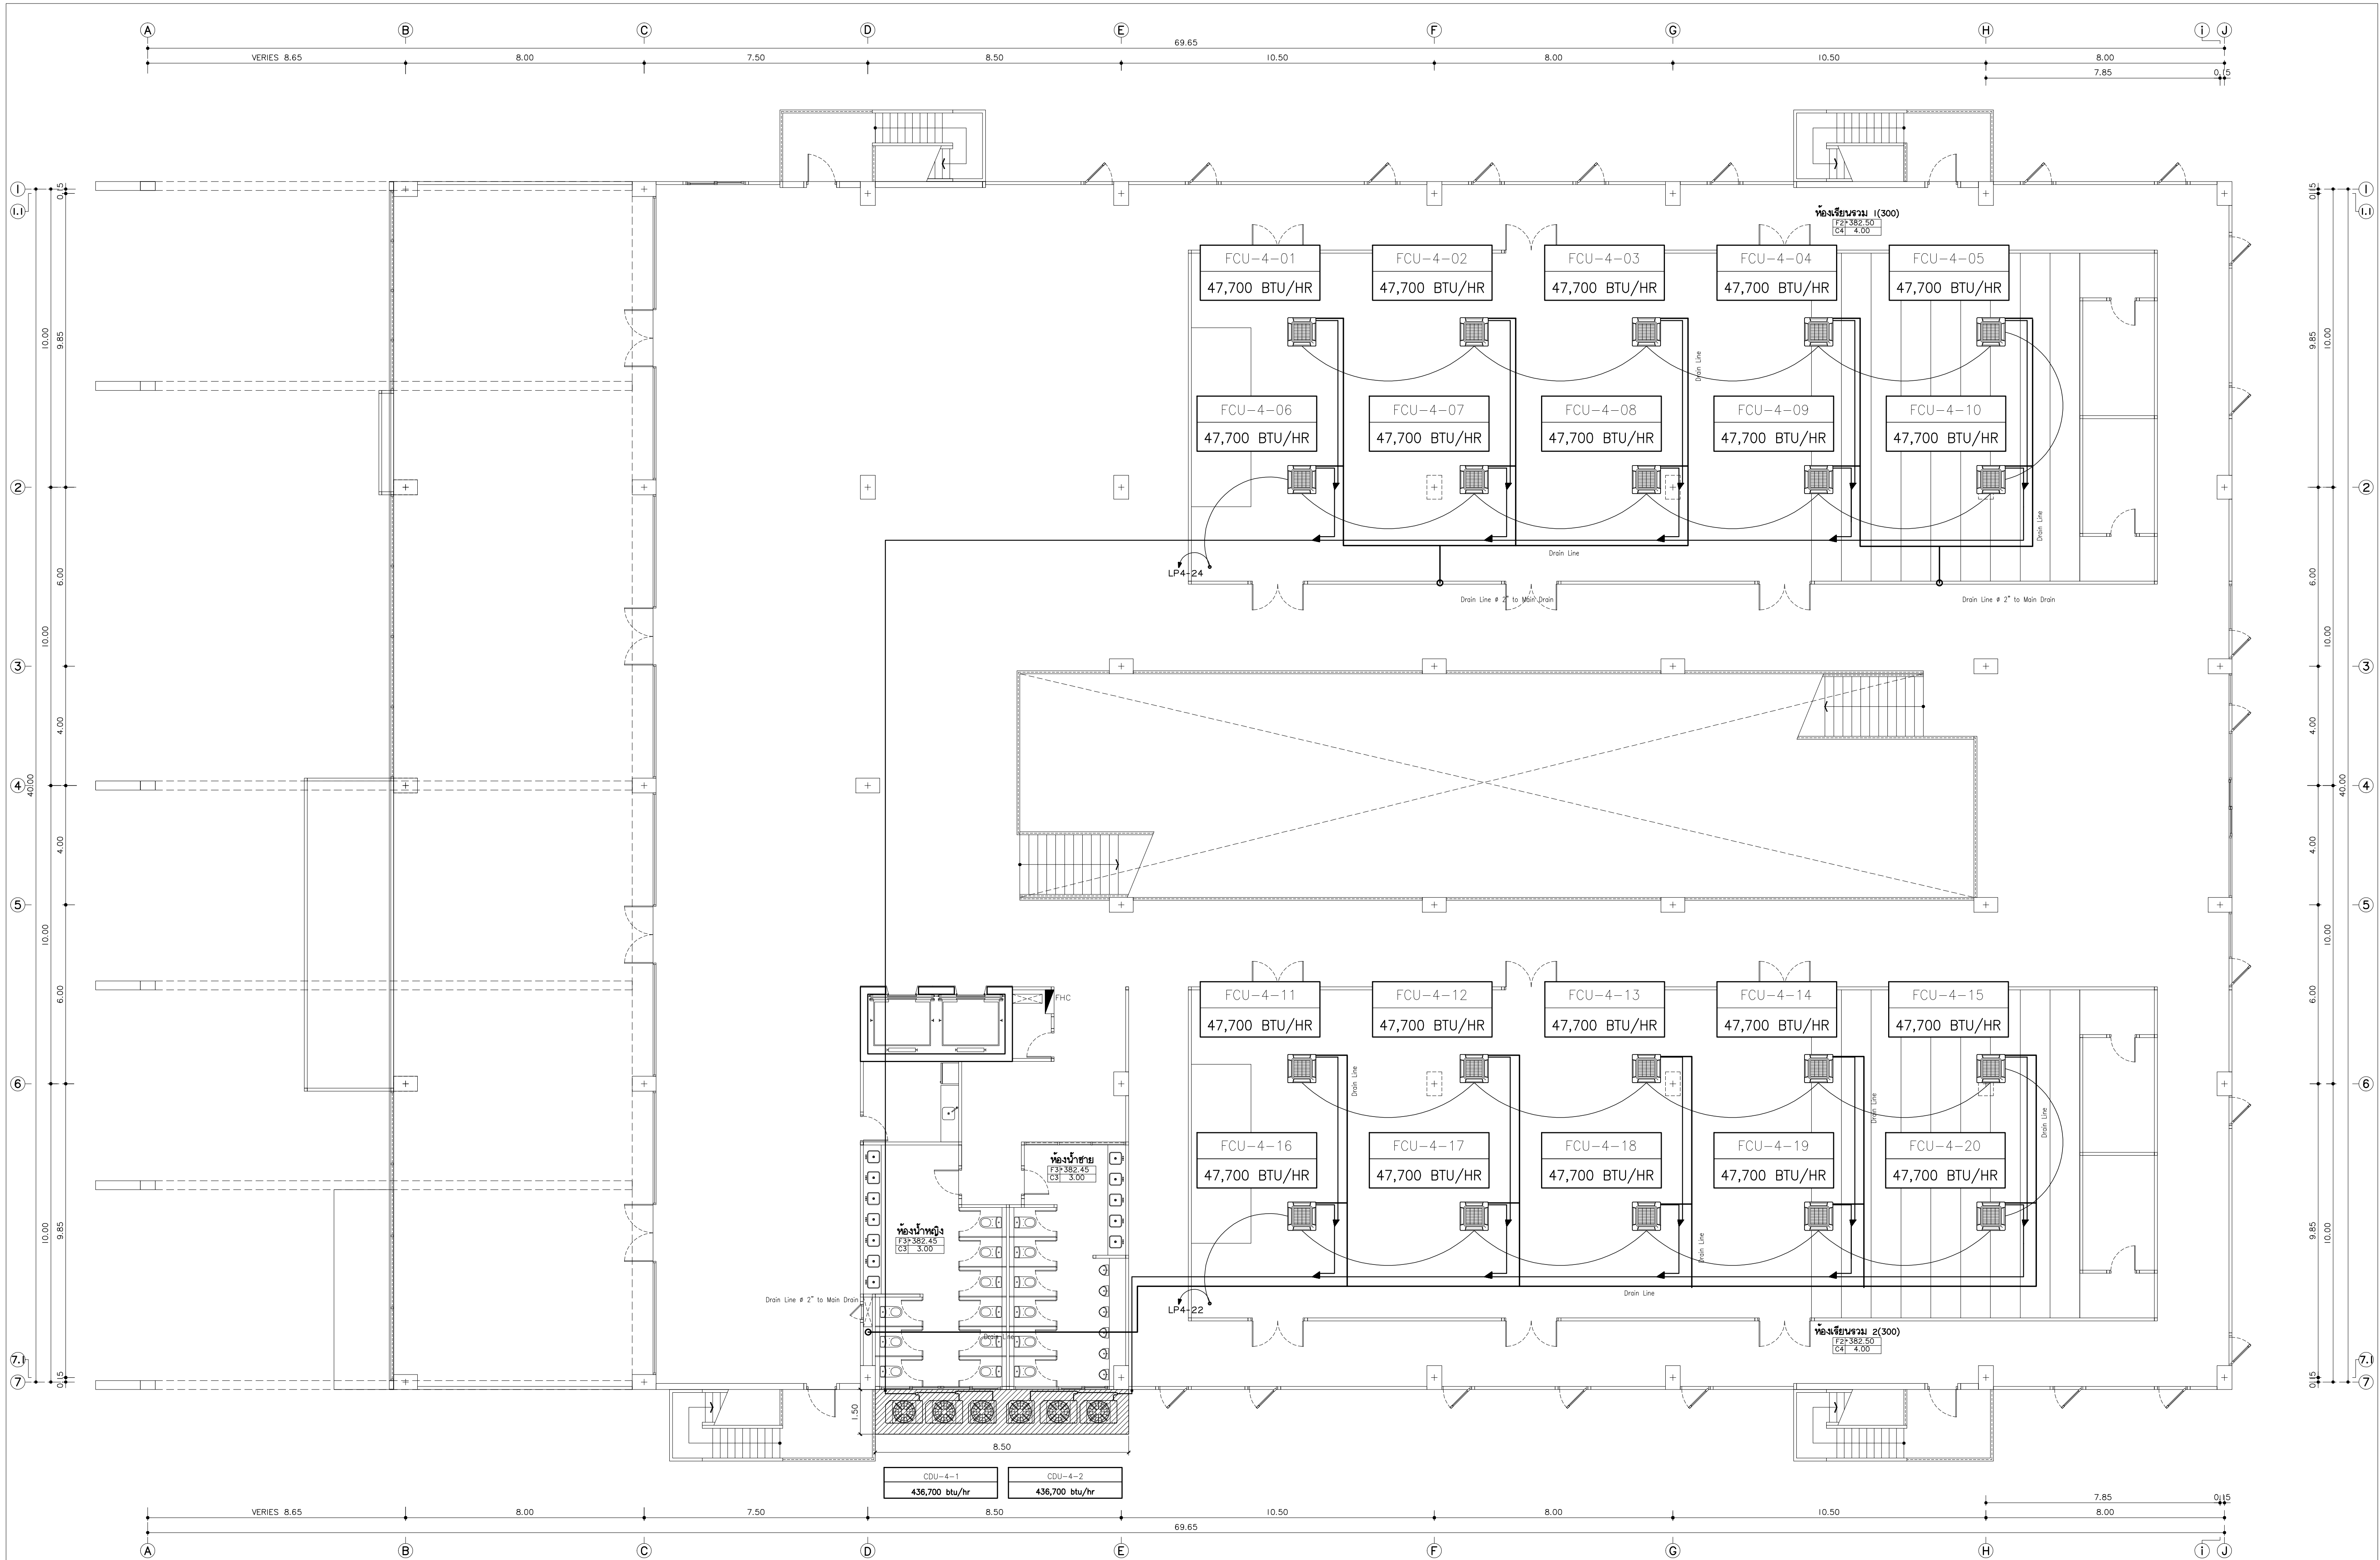

แบบระบบปรับอากาศ ชั้นที่ 4
มาตราส่วน 1:100
หมายเหตุ: 1. ข้อมูลนี้เป็นข้อมูลเบื้องต้นเท่านั้น
ในการก่อสร้าง ให้ดูแบบงานจริงอีกครั้ง



เพ็ญฤทธิ์
96 หมู่ 2 ต.พื้งาม อ.เมือง
จ.เชียงใหม่ 50000
Tel: 081 366 0002
E-MAIL: plankrich@gmail.com


PROJECT NAME
อาคาร 1 : อาคารกลางเรียนรวม
กลุ่มอาคารคณะมนุษยศาสตร์และสังคมศาสตร์
มหาวิทยาลัยราชภัฏเชียงใหม่
CLIENT
มหาวิทยาลัยราชภัฏเชียงใหม่ ศูนย์เริ่ม

ARCHITECTS
นาย เอกชัย ภัยาประสิทธิ์ สดล.3055
STRUCTURAL ENGINEER
นาย อรรถมนูญ เทพจันทร์ วย.1401 (ผู้รับโอนโครงสร้าง)
นาย ศกาวุธ ไชยมล ณ.8674
นาย ศักดิ์ชัย ทองพันธ์ วย.33429

ELECTRICAL ENGINEER
นาย จักรกมล ใจนวล สดล.4537
SANITARY ENGINEER
นาย ศกชัย คงสินทร์ สด.276
นาย นายนอลกรณ์ กลอมพิศ ภค.26773
MECHANICAL ENGINEER
นาย ยศธนา คุณากร สด.4056
นาย ณัฐพล ไชยมล วย.35147

REVISION DATE
TITLE
แบบระบบปรับอากาศ ชั้นที่ 4
+382.50

JOB NO : -
DWG BY : -
DATE : 04-2563
AC1-07

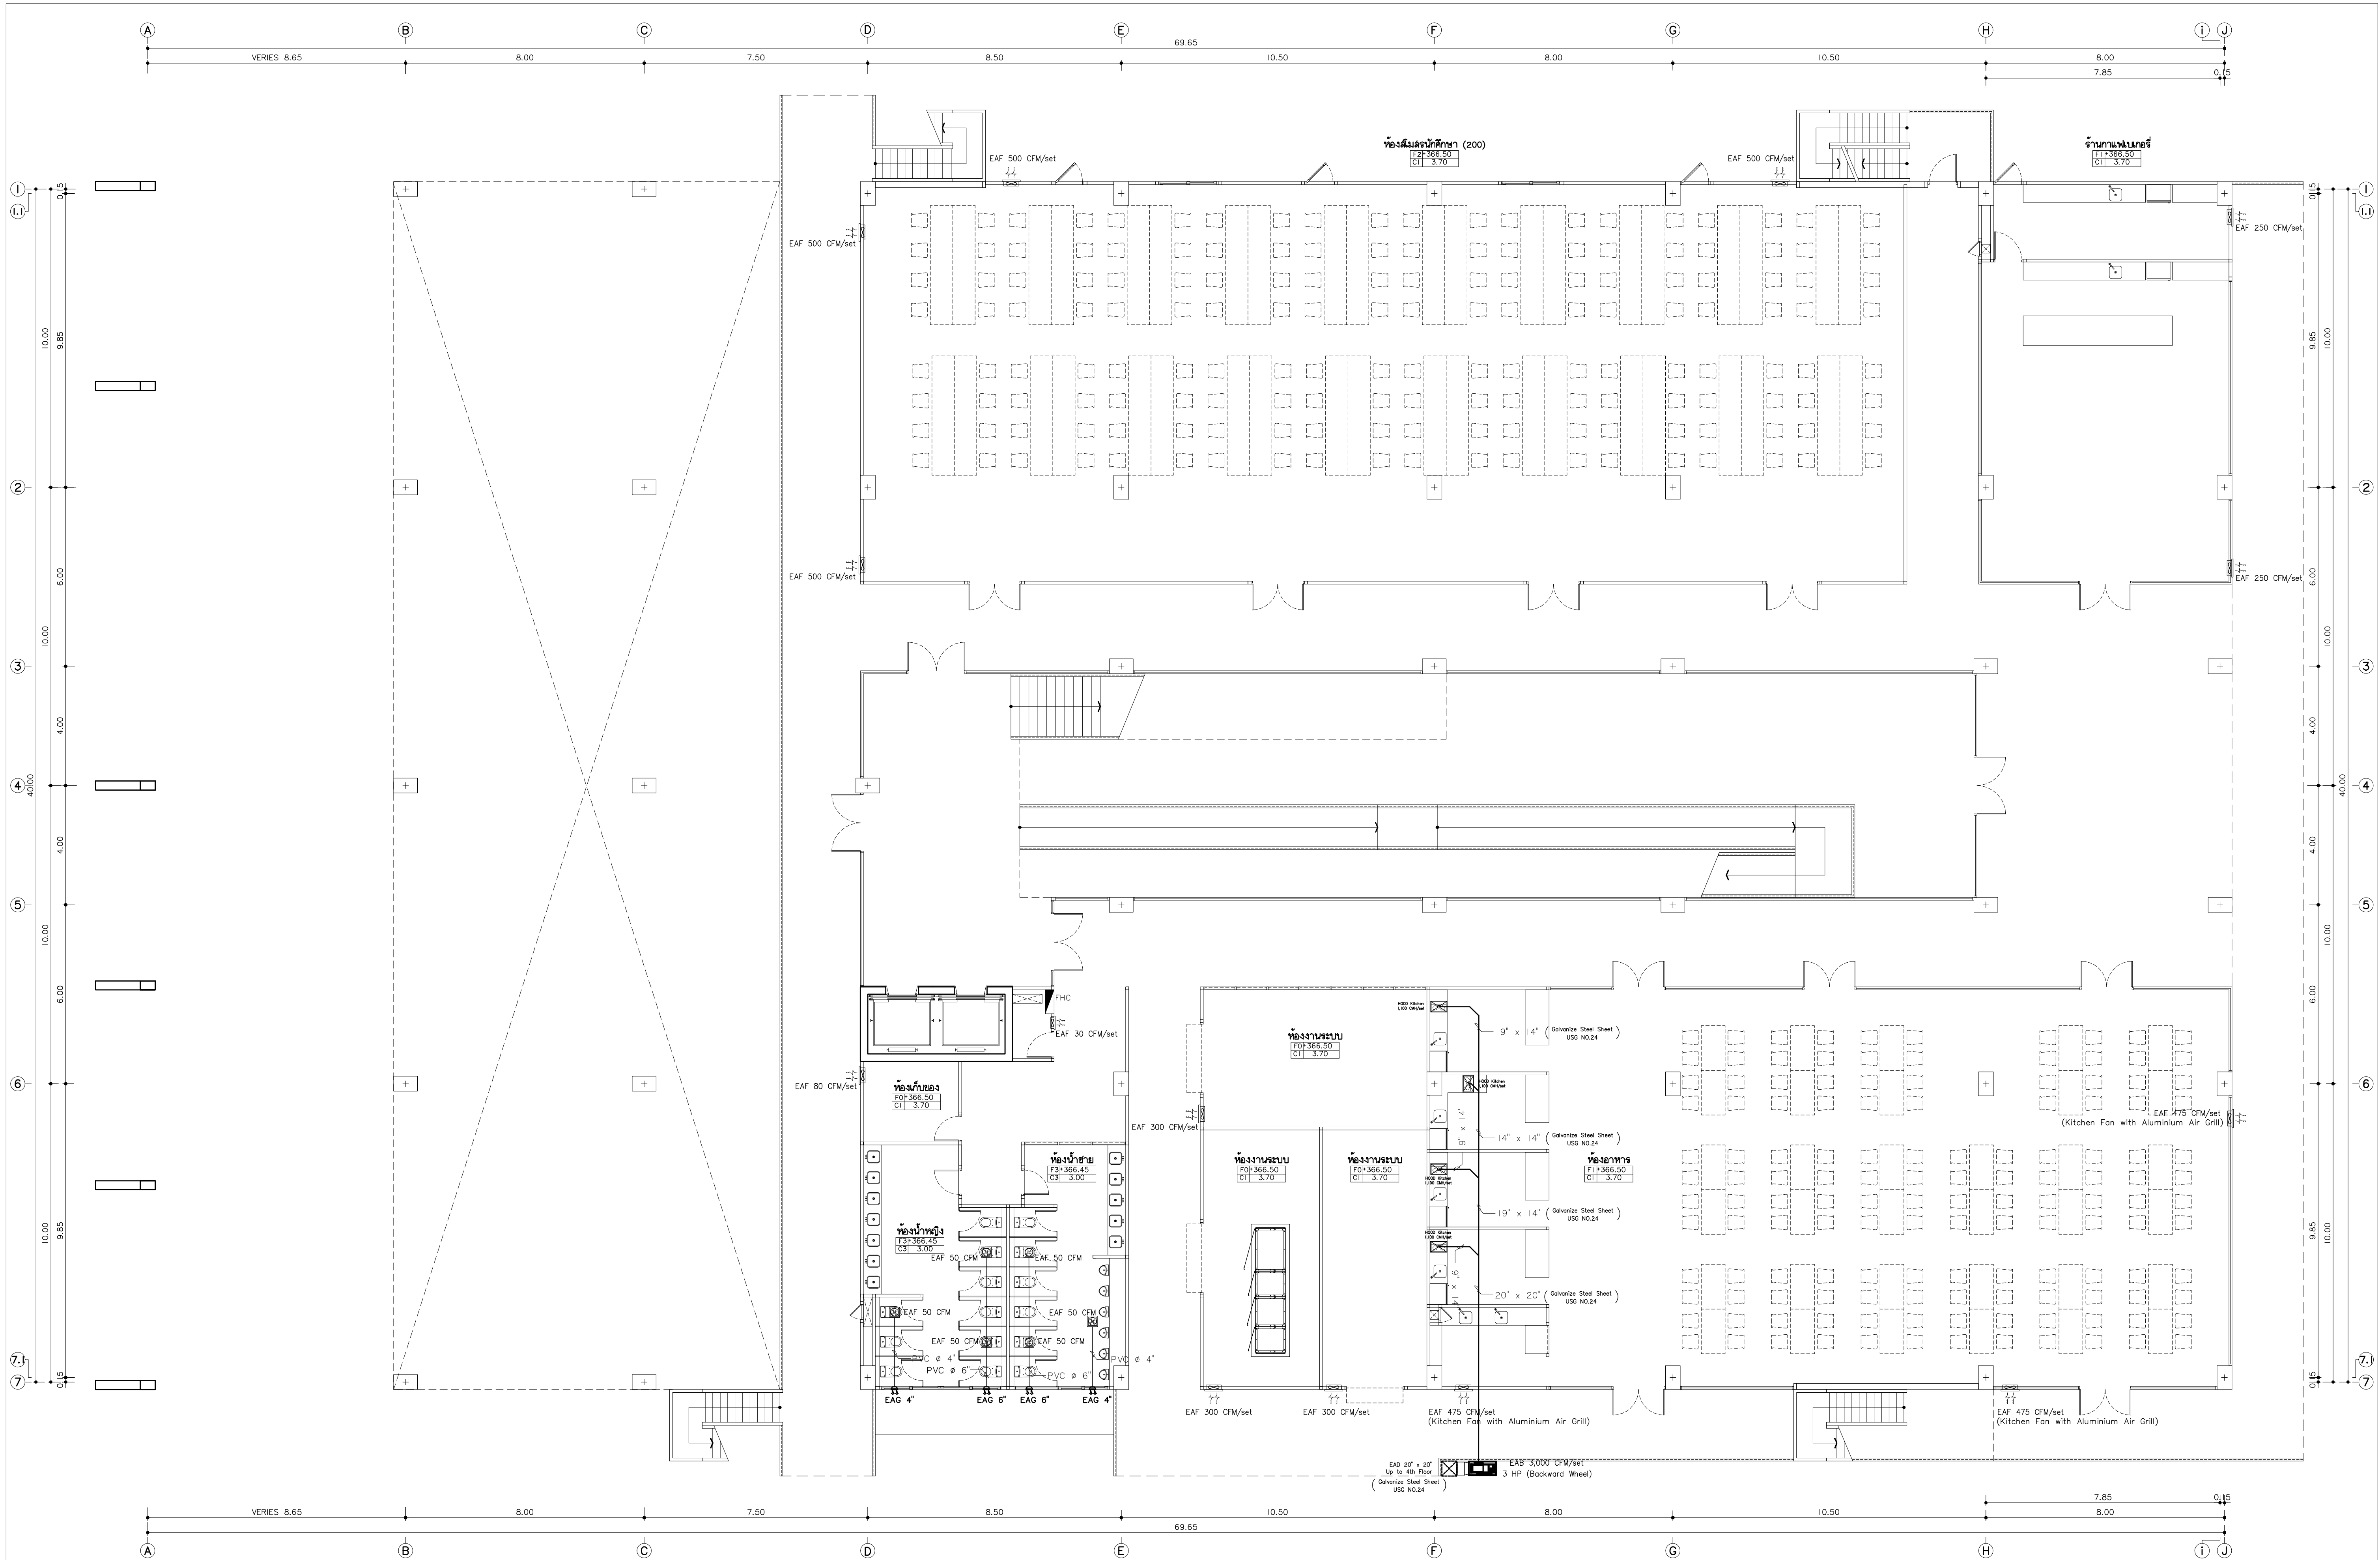

แบบระบบระบายอากาศ ชั้นพื้นดิน

มาตราส่วน 1:100

หมายเหตุ: 1. แบบระบบระบายอากาศนี้จัดทำขึ้นเพื่อเป็นข้อมูลเท่านั้น ไม่สามารถนำมาใช้เพื่อวัตถุประสงค์อื่นได้



แปลนพื้นที่

96 หมู่ 2 ต.พื้งาม อ.เมือง จ.เชียงใหม่ 50000
Tel: 081 366 0002
E-MAIL: plankrich@gmail.com

PROJECT NAME

อาคาร 1 : อาคารอเนกประสงค์
กลุ่มอาคารอเนกประสงค์และสิ่งอำนวยความสะดวก
มหาวิทยาลัยราชภัฏเชียงใหม่
CLIENT
มหาวิทยาลัยราชภัฏเชียงใหม่ ศูนย์แม่ริม

ARCHITECTS

นาย เอกชัย กิตยาภิระสิทธิ์ สดล.3055
STRUCTURAL ENGINEER
นาย อรรถมนูญ เทพจันทร์ 25.1401 (ผู้รับโอนโครงสร้าง)
นาย ศกาวุธ ไชยวัฒน์ สดล.8674
นาย ศักดิ์ชัย ทองพันธ์ 25.33429

ELECTRICAL ENGINEER

นาย จักรกมล ใจवाल สดล.4537
SANITARY ENGINEER
นาย ศกชัย คงจันทร์ สดล.276
นาย นายนอลกรณ์ กล่อมจิต 26.773
MECHANICAL ENGINEER
นาย ยอดนา คุณาการ สดล.4056
นาย ณัฐพล ไชยแก้ว 26.35147

REVISION DATE

TITLE


แบบระบบระบายอากาศชั้นพื้นดิน
+366.50

JOB NO. : -

DWG BY : -
DATE : 04-2563

AC1-08



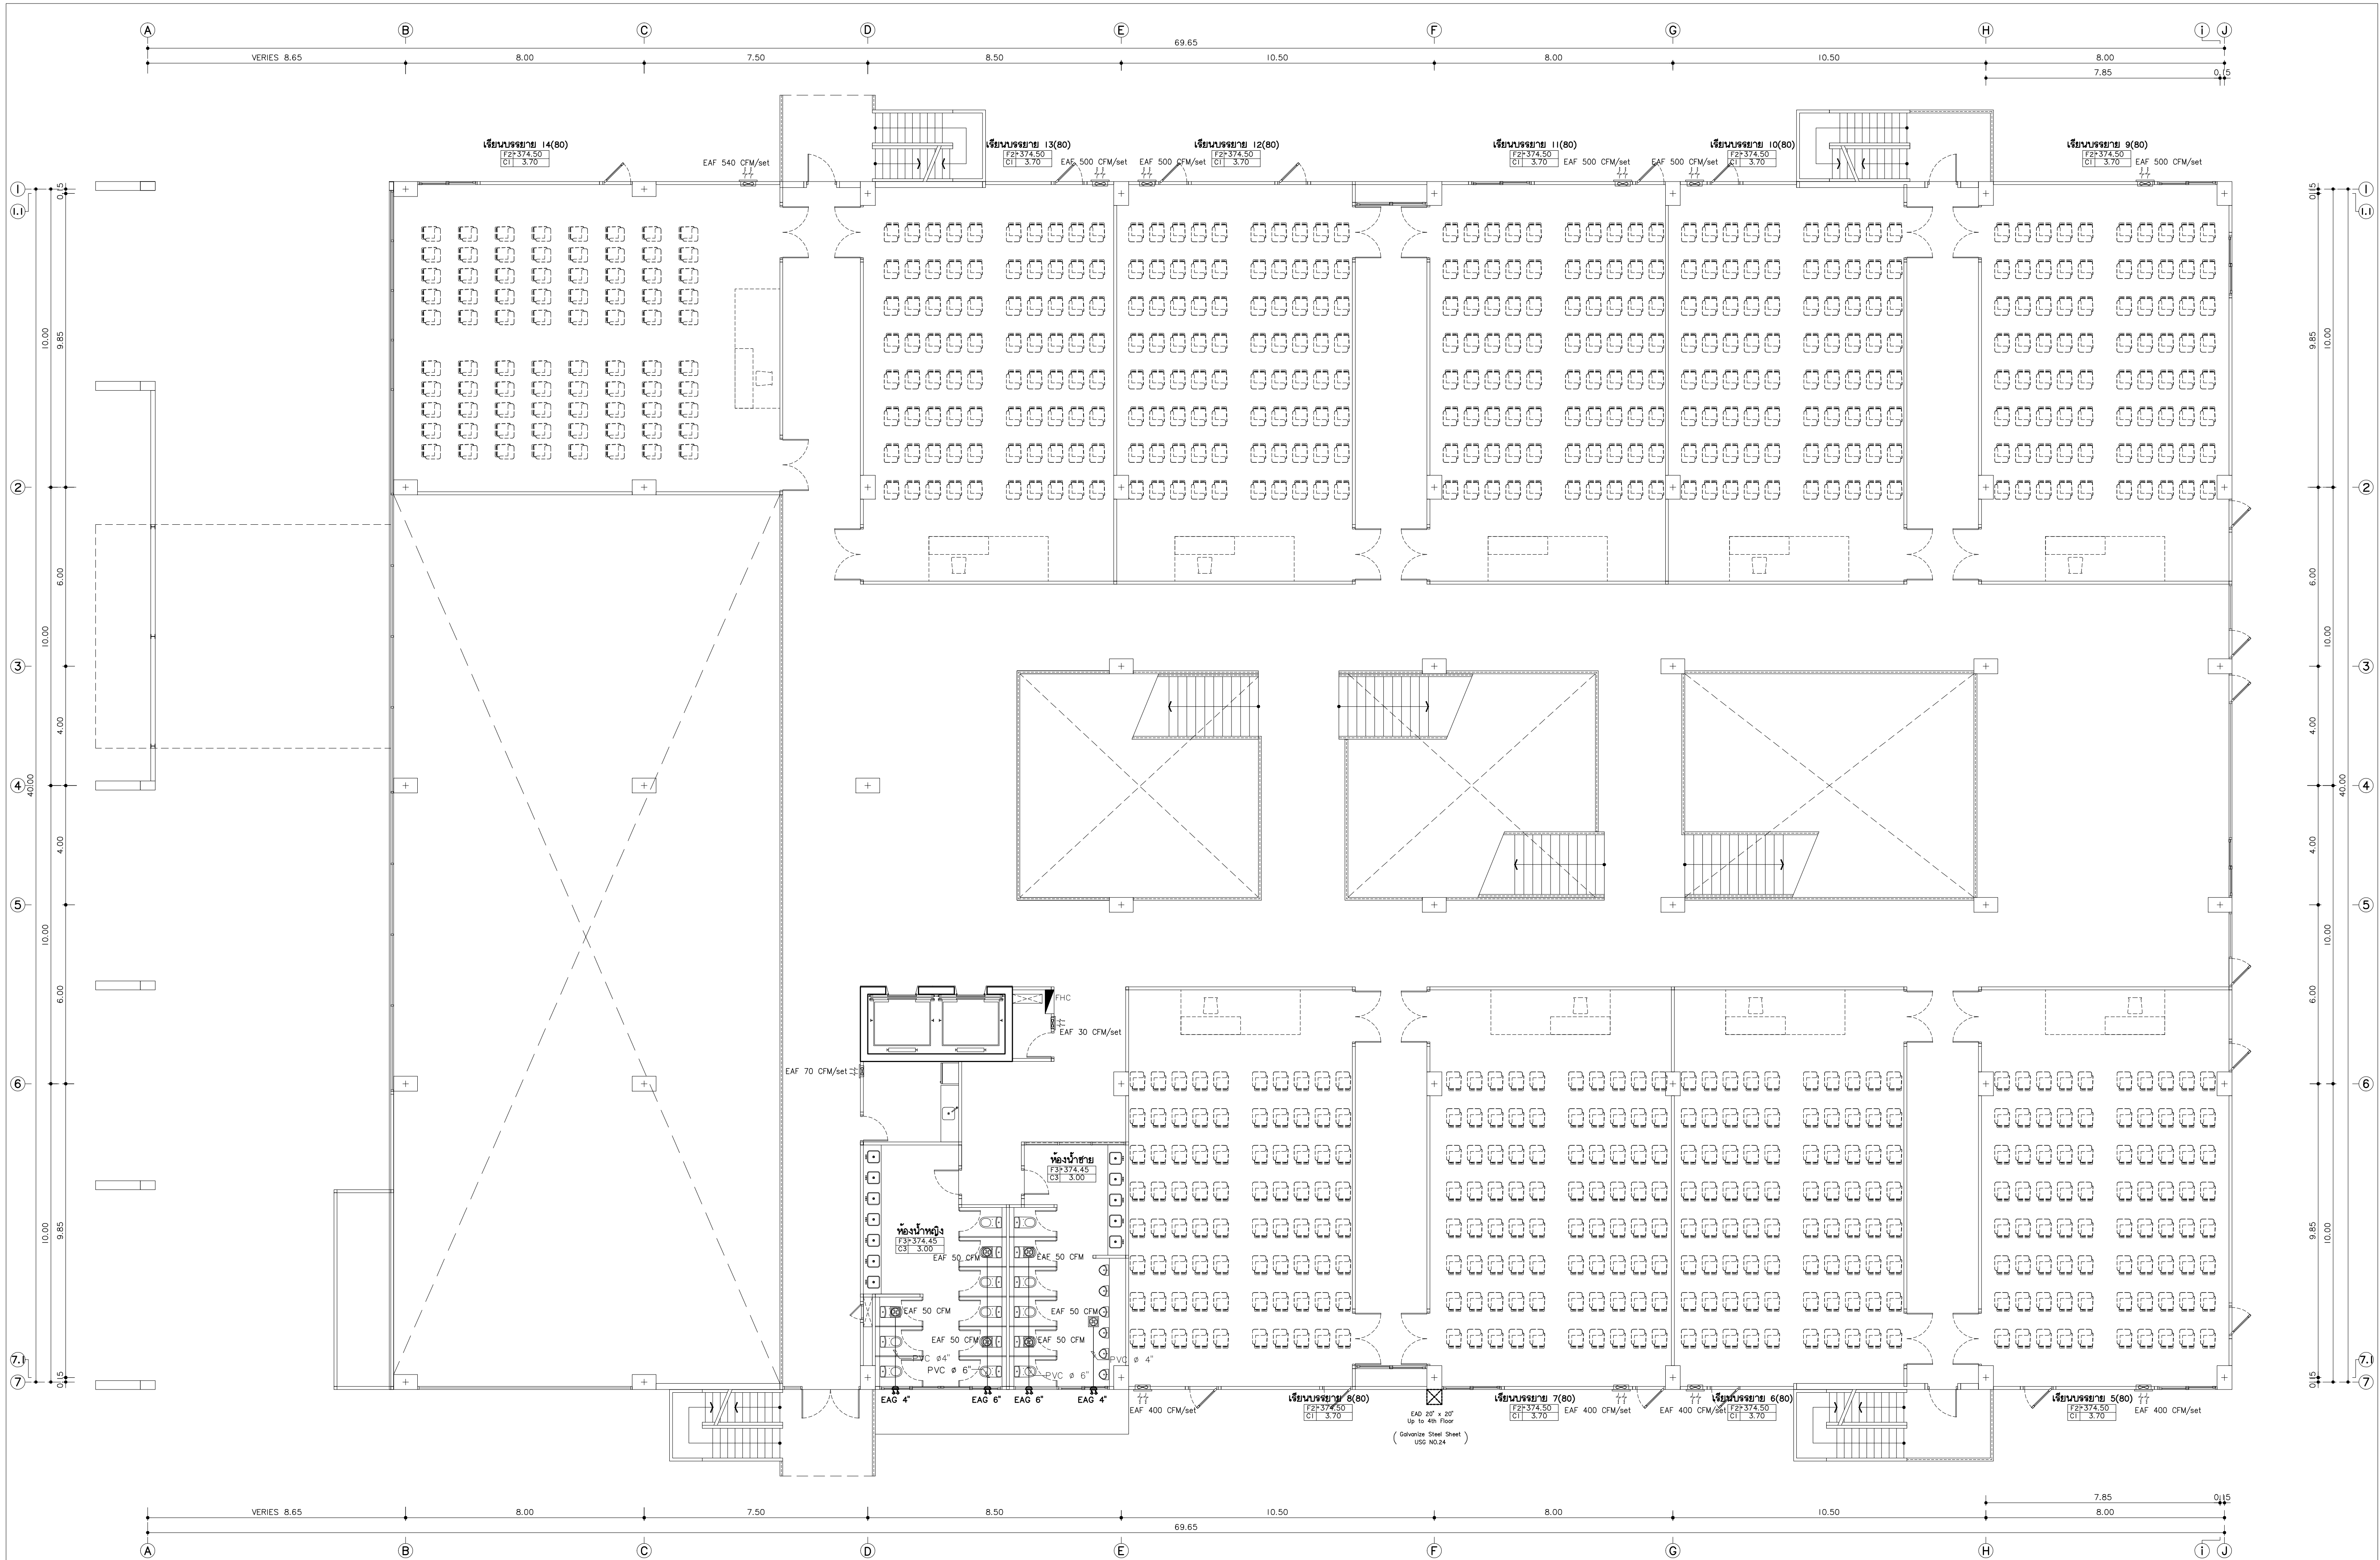

แบบระบบระบายอากาศ ชั้นที่ 2

มาตราส่วน 1:100

หมายเหตุ: 1. ระบบระบายอากาศนี้จะต้องติดตั้งให้ถูกต้องตามแบบแปลนที่แนบมา

ในการก่อสร้าง ให้ดูแบบแปลนที่แนบมา



แปลนที่ 2

96 หมู่ 2 ต.ฟ้าฮ่าม อ.เมือง

จ.เชียงใหม่ 50000

Tel: 081 366 0002

E-MAIL: plankrich@gmail.com

PROJECT NAME

อาคาร 1 - อาคารกลางเรียนรวม

กลุ่มอาคารคณะมนุษยศาสตร์และสังคมศาสตร์

มหาวิทยาลัยราชภัฏเชียงใหม่

CLIENT

มหาวิทยาลัยราชภัฏเชียงใหม่ ศูนย์แม่ริม

ARCHITECTS

นาย เอกชัย กิตยาประสิทธิ์

STRUCTURAL ENGINEER

นาย อรรถมนูญ เทพจันทร์

นาย ศกาวุธ ไชยวัฒน์

นาย ศักดิ์ชัย ทองนันทน์

ELECTRICAL ENGINEER

นาย จักรกมล ใจนวล

SANITARY ENGINEER

นาย ศกาศัย คงจันทร์

นาย นายนครินทร์ กล่อมจิต

MACHANICAL ENGINEER

นาย ยศธนา คุณาการ

นาย ณัฐพล ไชยแก้ว

REVISION DATE

1

2

3

4

5

6

7

TITLE

แบบระบบระบายอากาศชั้นที่ 2

*374.50

374.50

374.50

374.50

374.50


374.50

JOB NO. : -

DWG BY : -

DATE : 04-2563

AC1-10

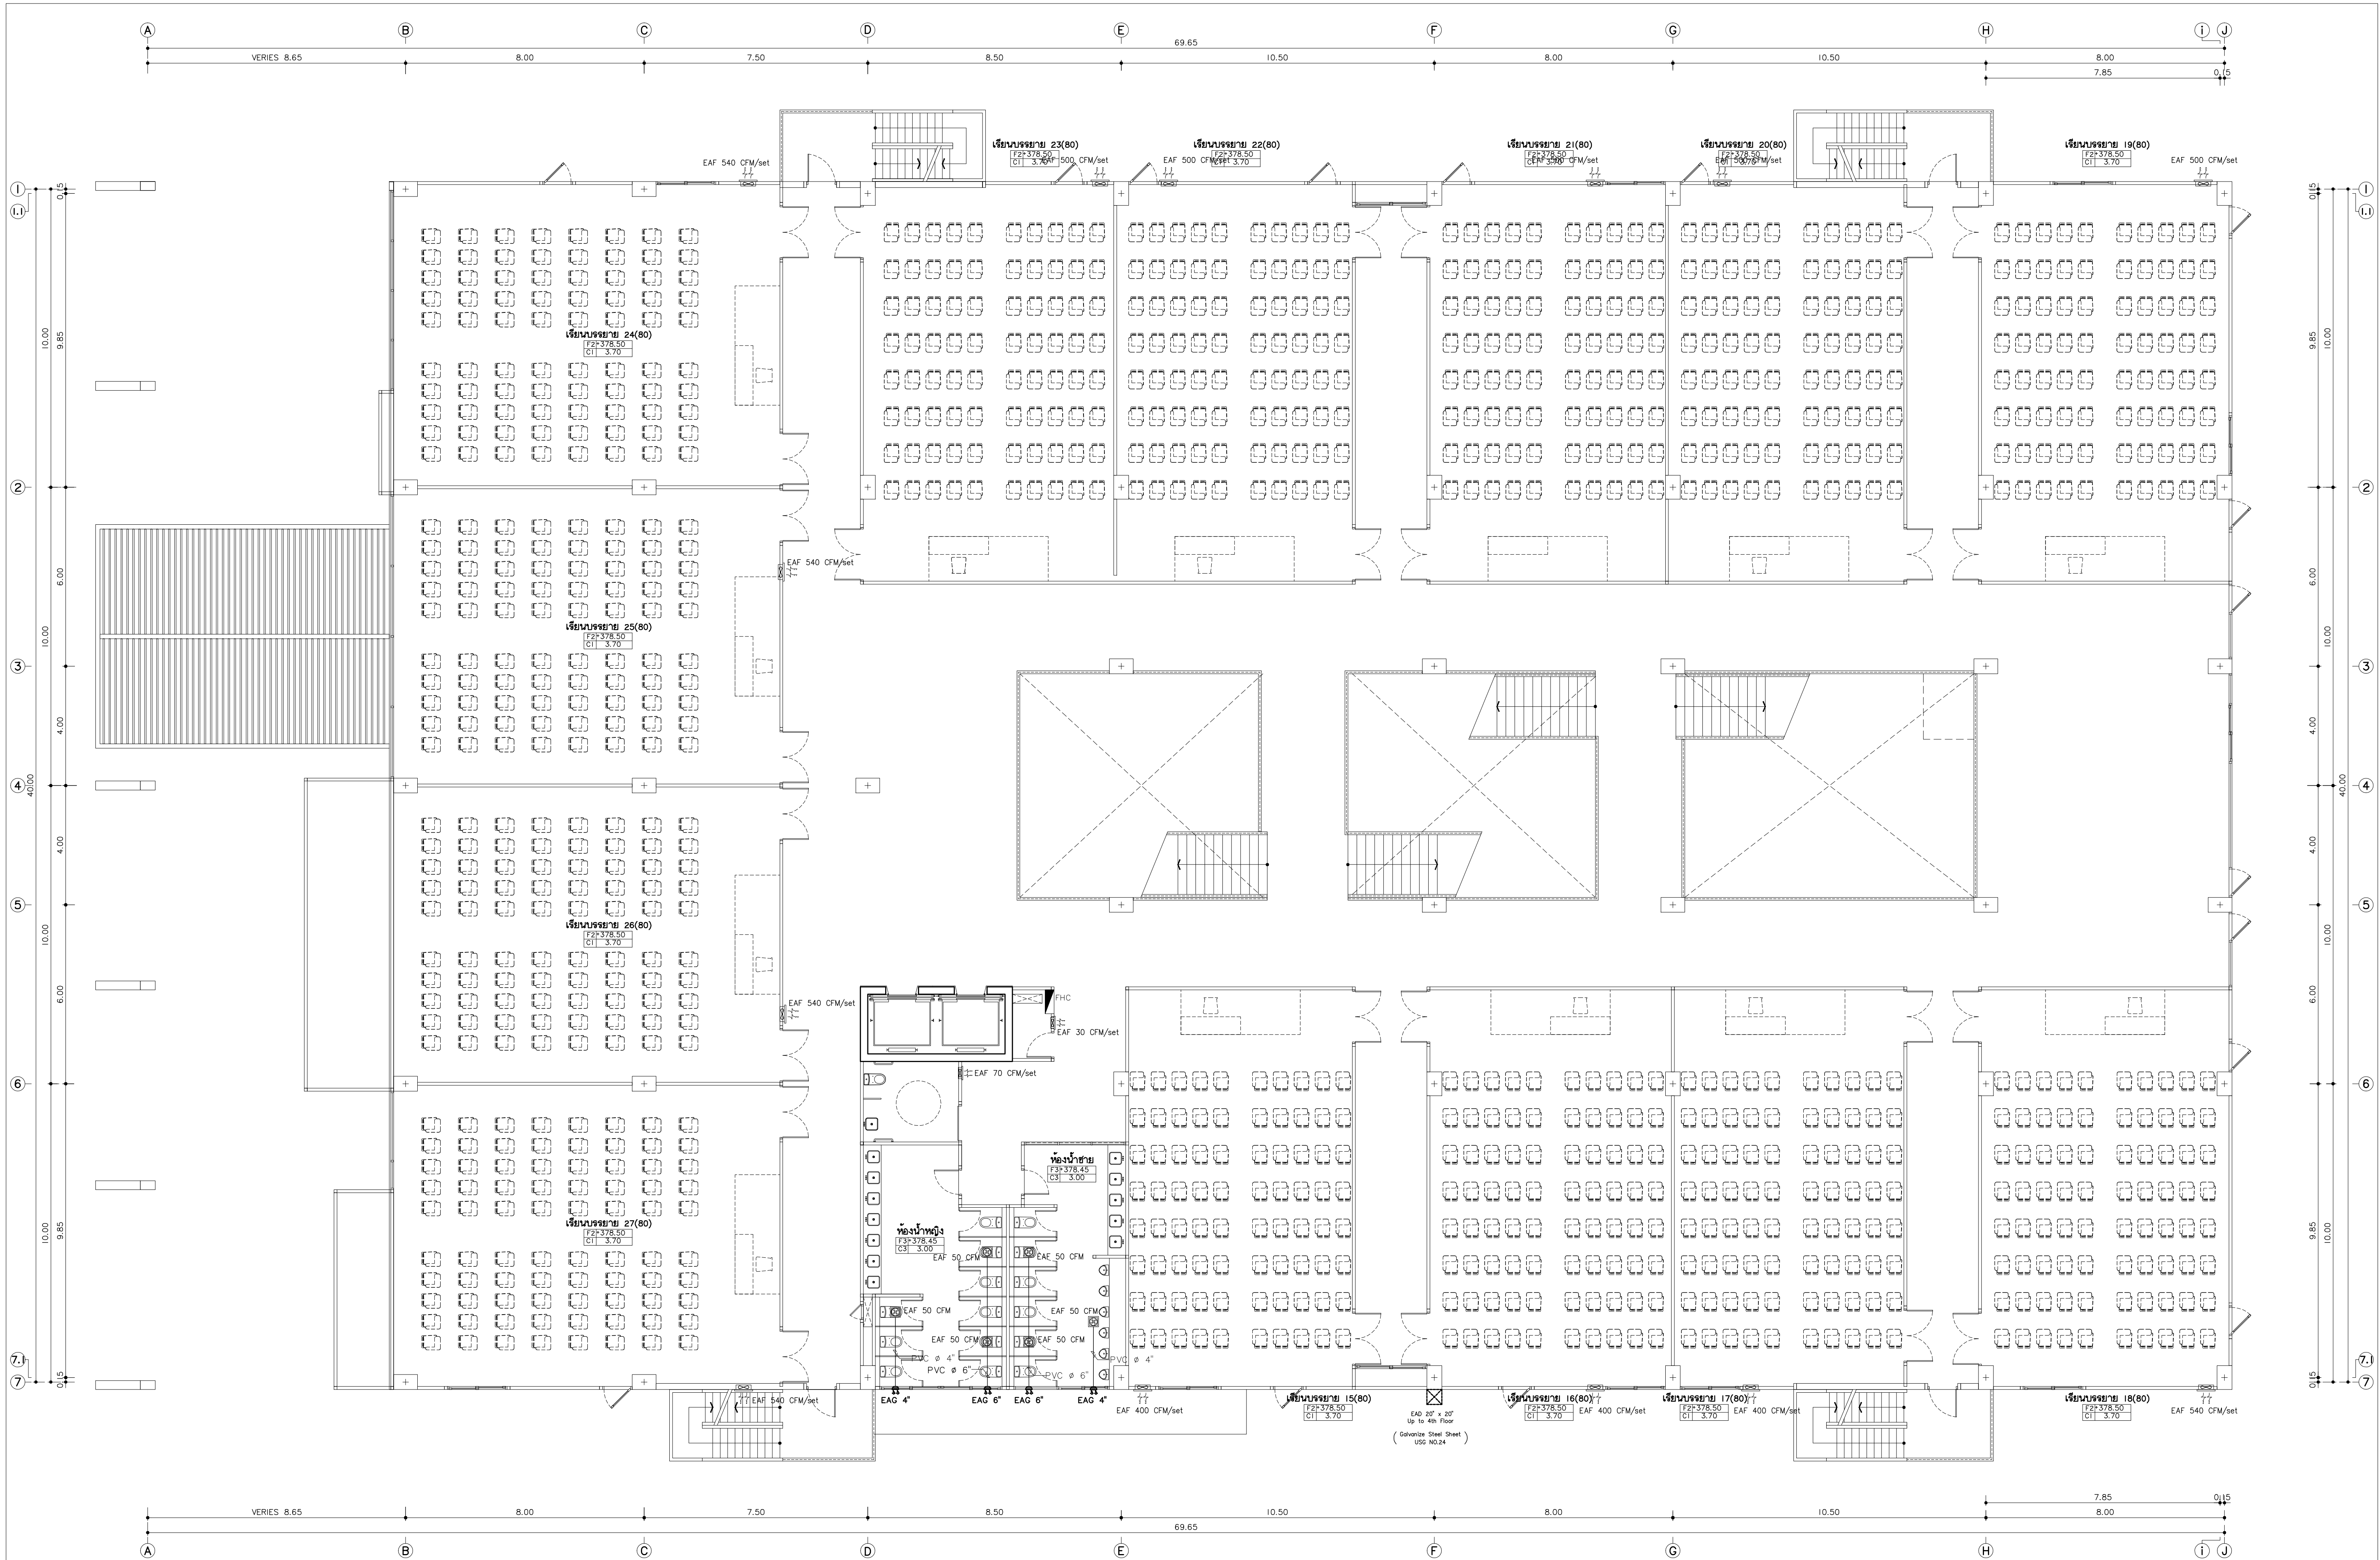

แบบระบบระบายอากาศ ชั้นที่ 3
มาตราส่วน 1:100
หมายเหตุ: แผนผังนี้จัดทำขึ้นเพื่อแสดงระบบระบายอากาศเบื้องต้นเท่านั้น
ในการก่อสร้าง ให้ผู้รับจ้างทำ SHOP DRAWING ให้ดูตามงานจริง



พลเดชฤทธิ์
96 หมู่ 2 ต.พื้งาม อ.เมือง
จ.เชียงใหม่ 50000
Tel: 081 366 0002
E-Mail: plankrich@gmail.com


PROJECT NAME
อาคาร 1 - อาคารอเนกประสงค์
CLIENT
มหาวิทยาลัยราชภัฏเชียงใหม่
SCHOOL NAME
มหาวิทยาลัยราชภัฏเชียงใหม่
SCHOOL ADDRESS
มหาวิทยาลัยราชภัฏเชียงใหม่
SCHOOL PHONE
081-366-0002

ARCHITECTS
นาย เอกชัย กิตยาประสิทธิ์
STRUCTURAL ENGINEER
นาย อรรถมนูญ เทพจันทร์
MECHANICAL ENGINEER
นาย ศุภชัย คงอินทร์
ELECTRICAL ENGINEER
นาย จักรกมล ใจนวล
SANITARY ENGINEER
นาย นายนครินทร์ กอสมจิต
MACHANICAL ENGINEER
นาย ยศธนา คุณาทรร
REVISION DATE
TITLE
แบบระบบระบายอากาศชั้นที่ 3

REVISION DATE
TITLE
แบบระบบระบายอากาศชั้นที่ 3

REVISION DATE
TITLE
แบบระบบระบายอากาศชั้นที่ 3

JOB NO. :
DWG BY :
DATE : 04-2563
AC1-11

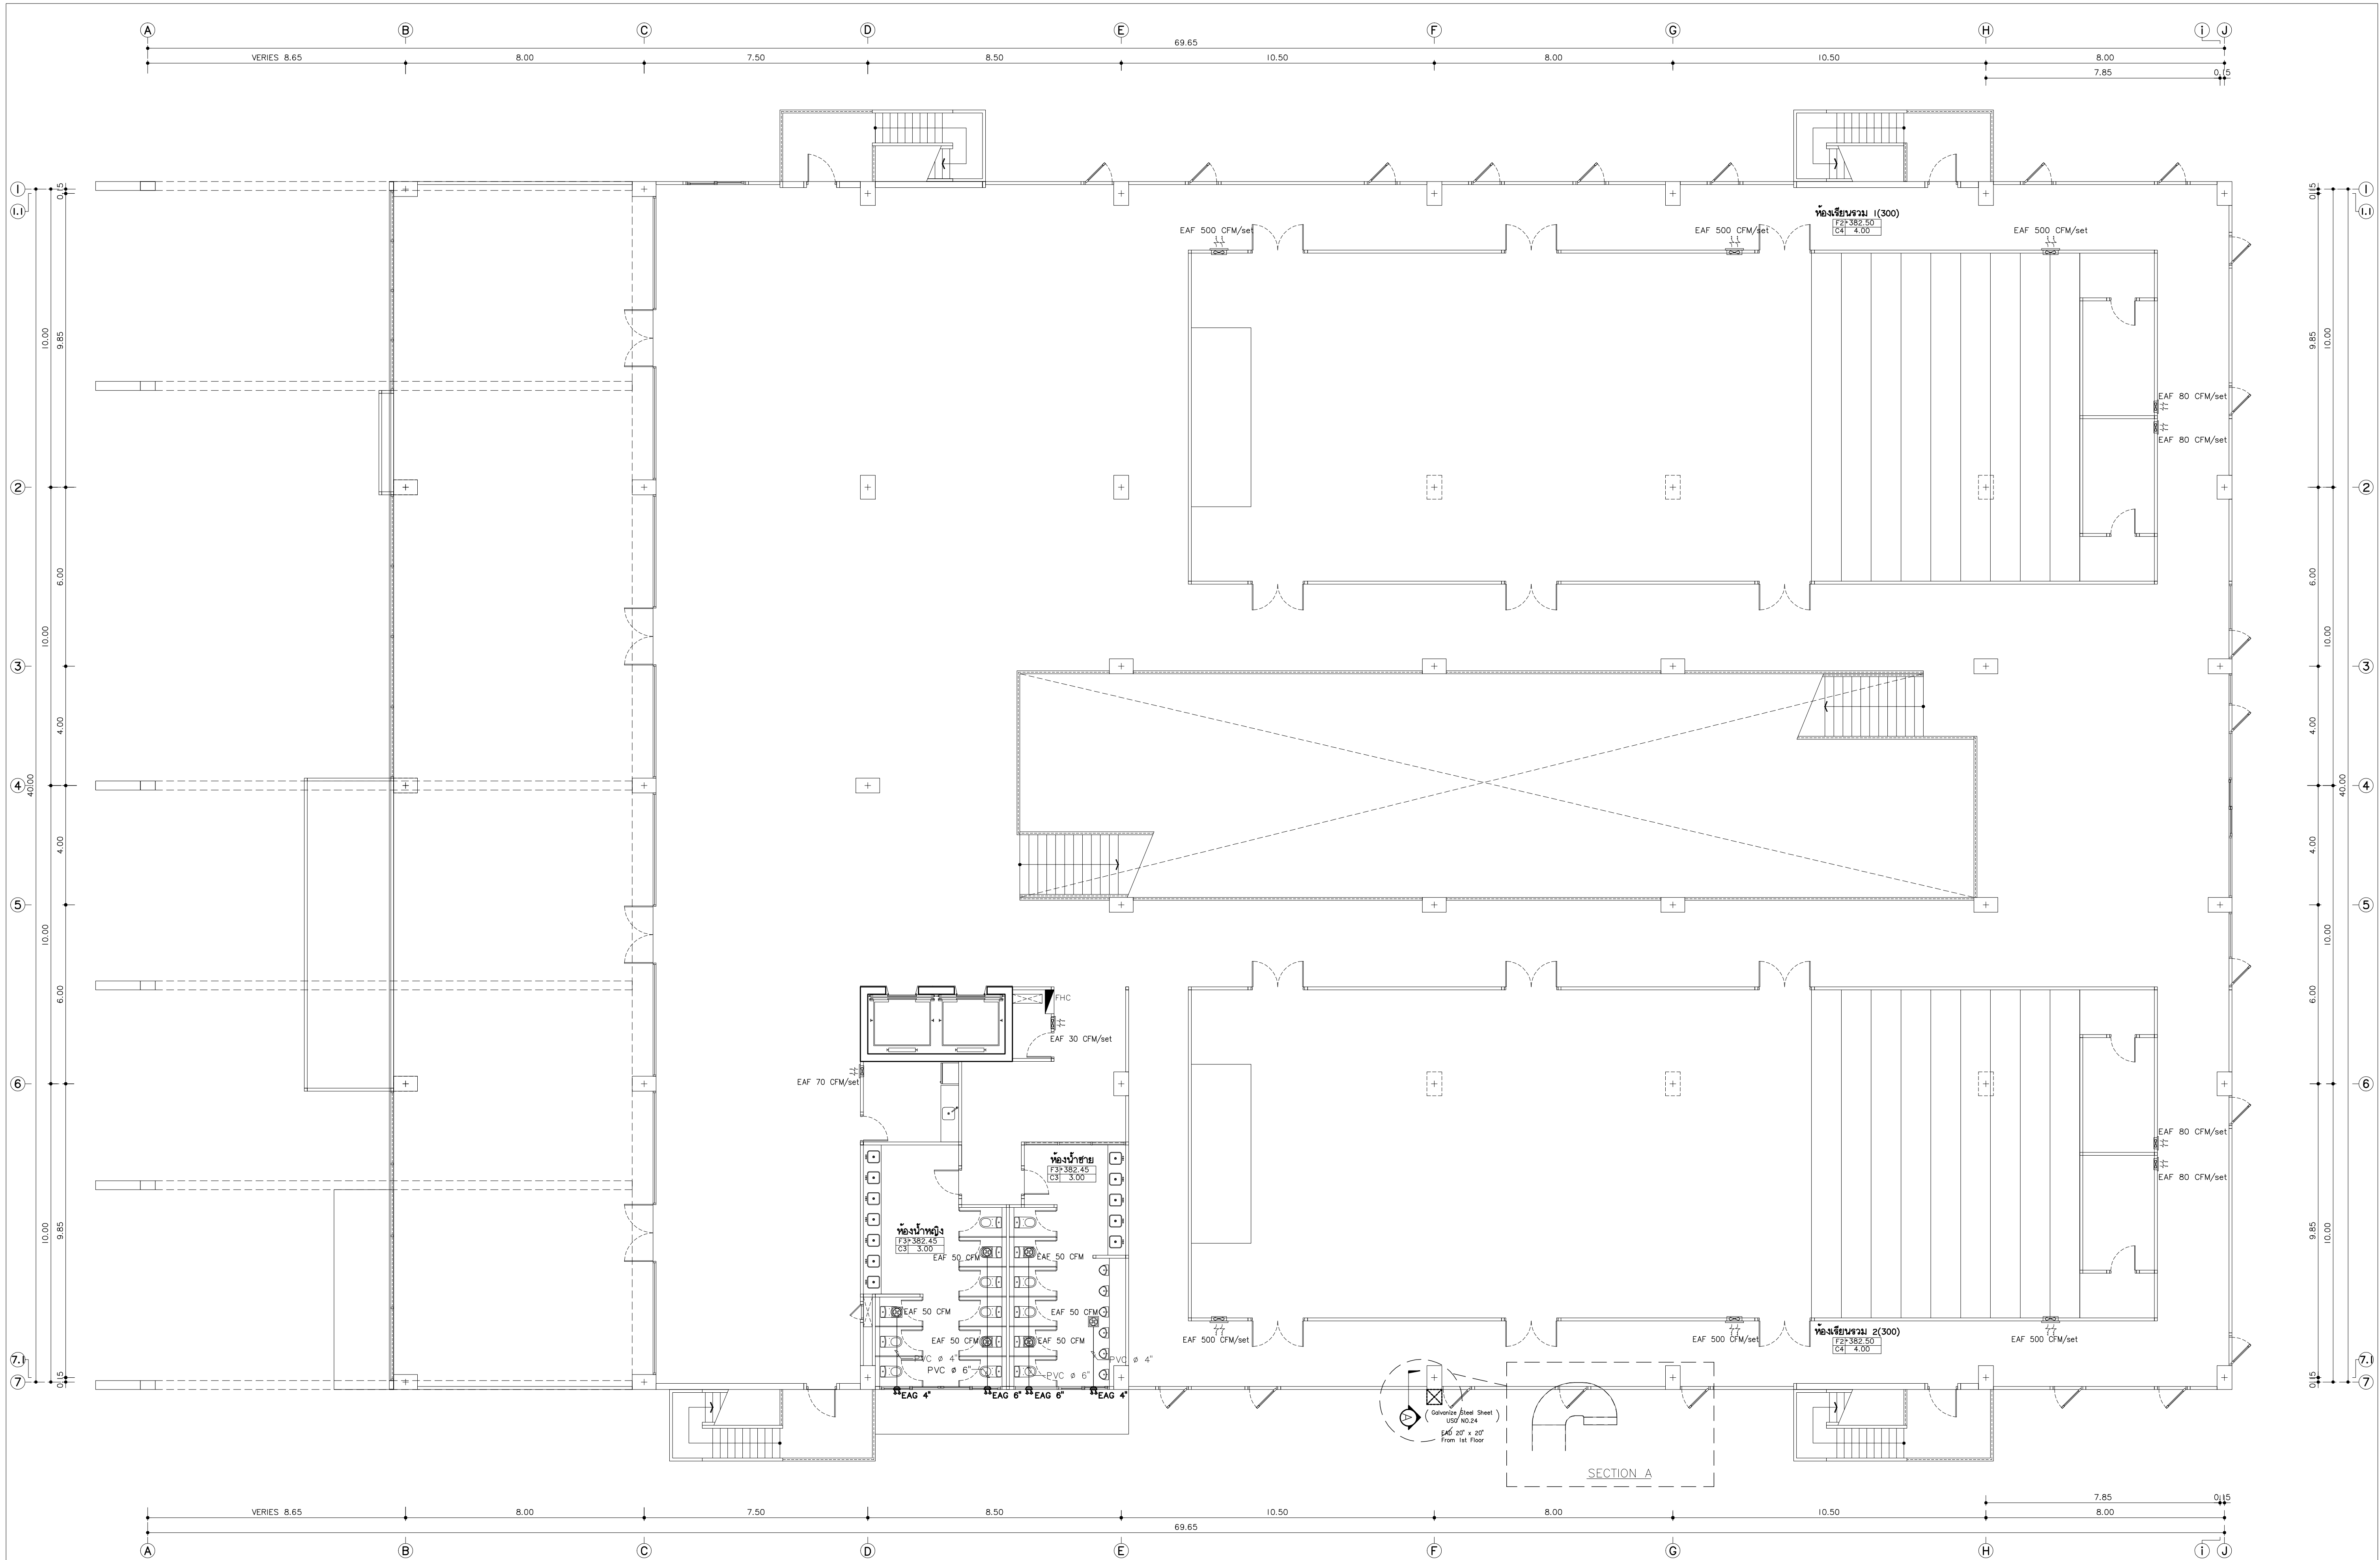

แบบระบบระบายอากาศ ชั้นที่ 4
มาตรฐาน
หมายเหตุ:
ดำเนินการจัดทำ SHOP DRAWING ให้ดูตามเงื่อนไขเบื้องต้น
ในการก่อสร้าง ให้ดูที่งานช่าง SHOP DRAWING ให้ดูตามเงื่อนไขเบื้องต้น



เพ็ญฤทธิ
96 หมู่ 2 ต.ฟ้าฮาม อ.เมือง
จ.เชียงใหม่ 50000
Tel: 081 366 0002
E-MAIL: plankrich@gmail.com

PROJECT NAME
อาคาร 1 - อาคารกลางเรียนรวม
กลุ่มอาคารคณะมนุษยศาสตร์และสังคมศาสตร์
มหาวิทยาลัยราชภัฏเชียงใหม่
CLIENT
มหาวิทยาลัยราชภัฏเชียงใหม่ ศูนย์แม่ริม

ARCHITECTS
นาย เอกชัย ก้อยบะระสิทธิ์ สด.3055
STRUCTURAL ENGINEER
วิศวกรโครงสร้าง
นาย อรรถมนูญ เทพจันทร์ อย.1401 (ผู้รับโอนโครงสร้าง)
นาย ศกาวุธ โสณกุล อย.8674
นาย คำชัย ทองพันธ์ อย.33429


ELECTRICAL ENGINEER
นาย จักรกมล ใจนวล สด.4537
SANITARY ENGINEER
นาย ศกชัย คงอินทร์ สด.276
นาย นายอรรถกรณ กล่อมจิต อย.26773
MECHANICAL ENGINEER
นาย ยศธนา คุณากร สด.4056
นาย ณัฐพล โสณกุล อย.35147

REVISION DATE


TITLE
แบบระบบระบายอากาศชั้นที่ 4
• 382.50

JOB NO. : -
DWG BY : -
DATE : 04-2563

AC1-12

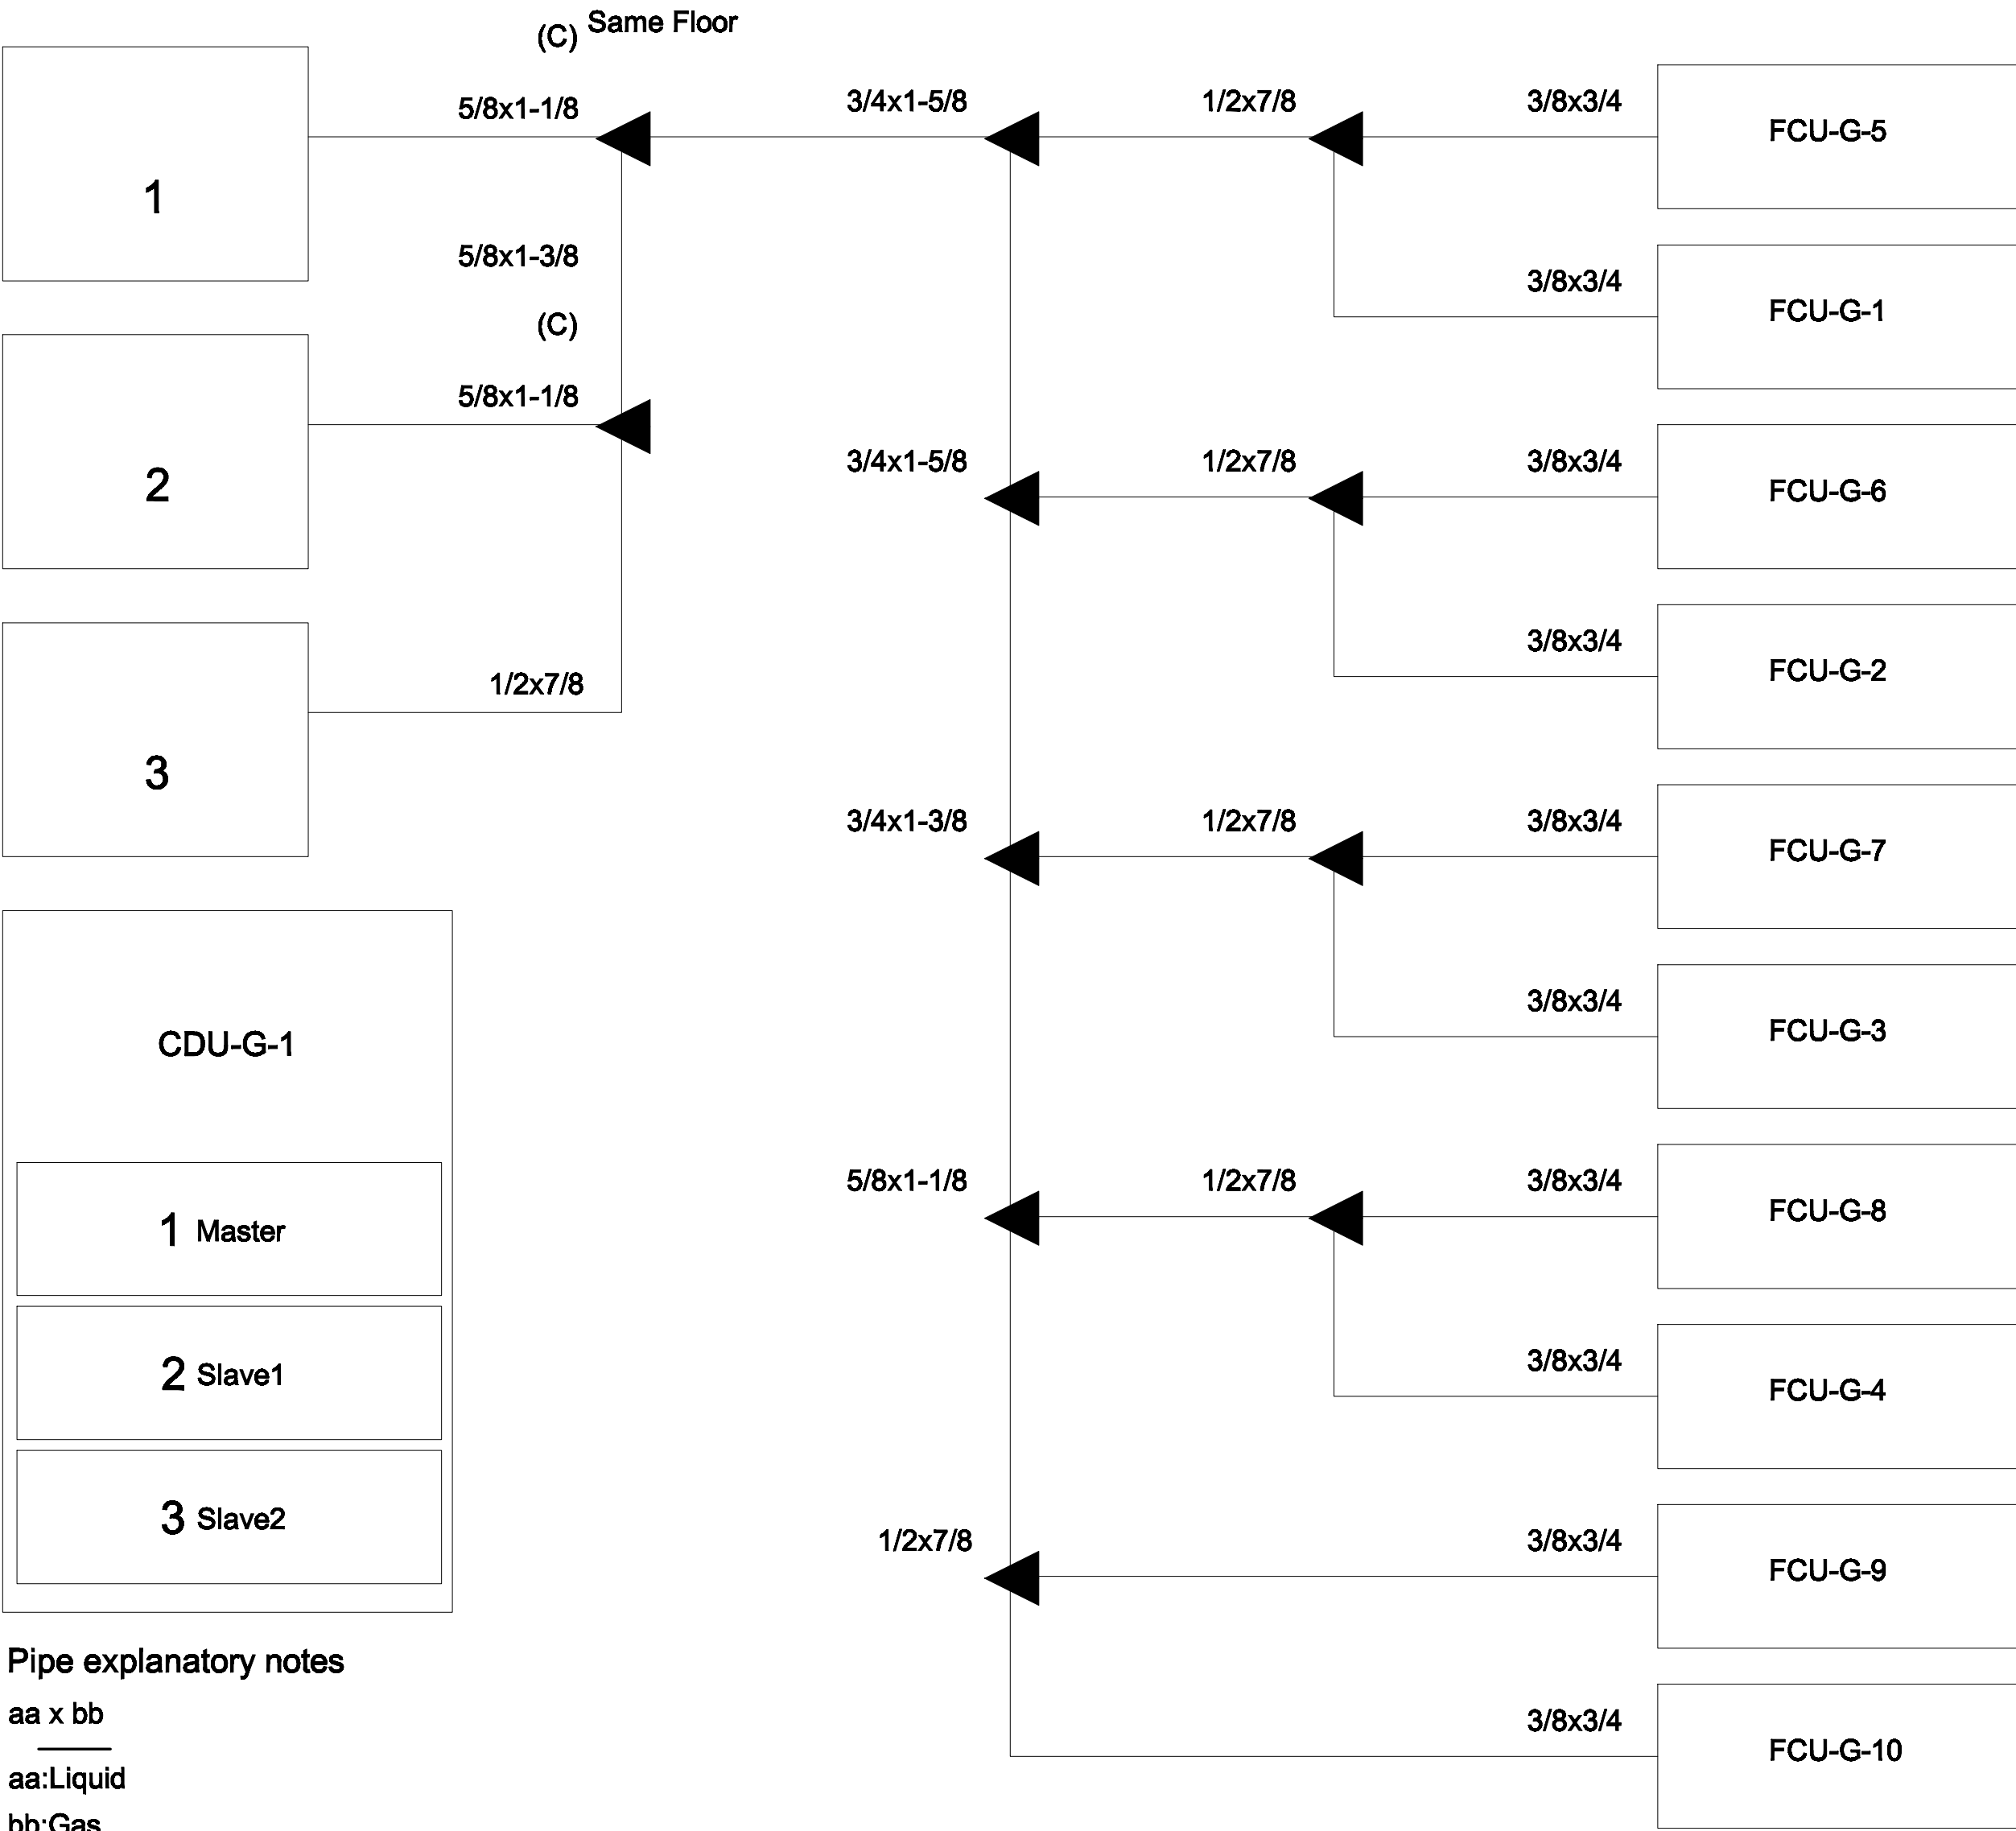

Pipe explanatory notes
aa x bb
aa:Liquid
bb:Gas
aa
aa:Liquid

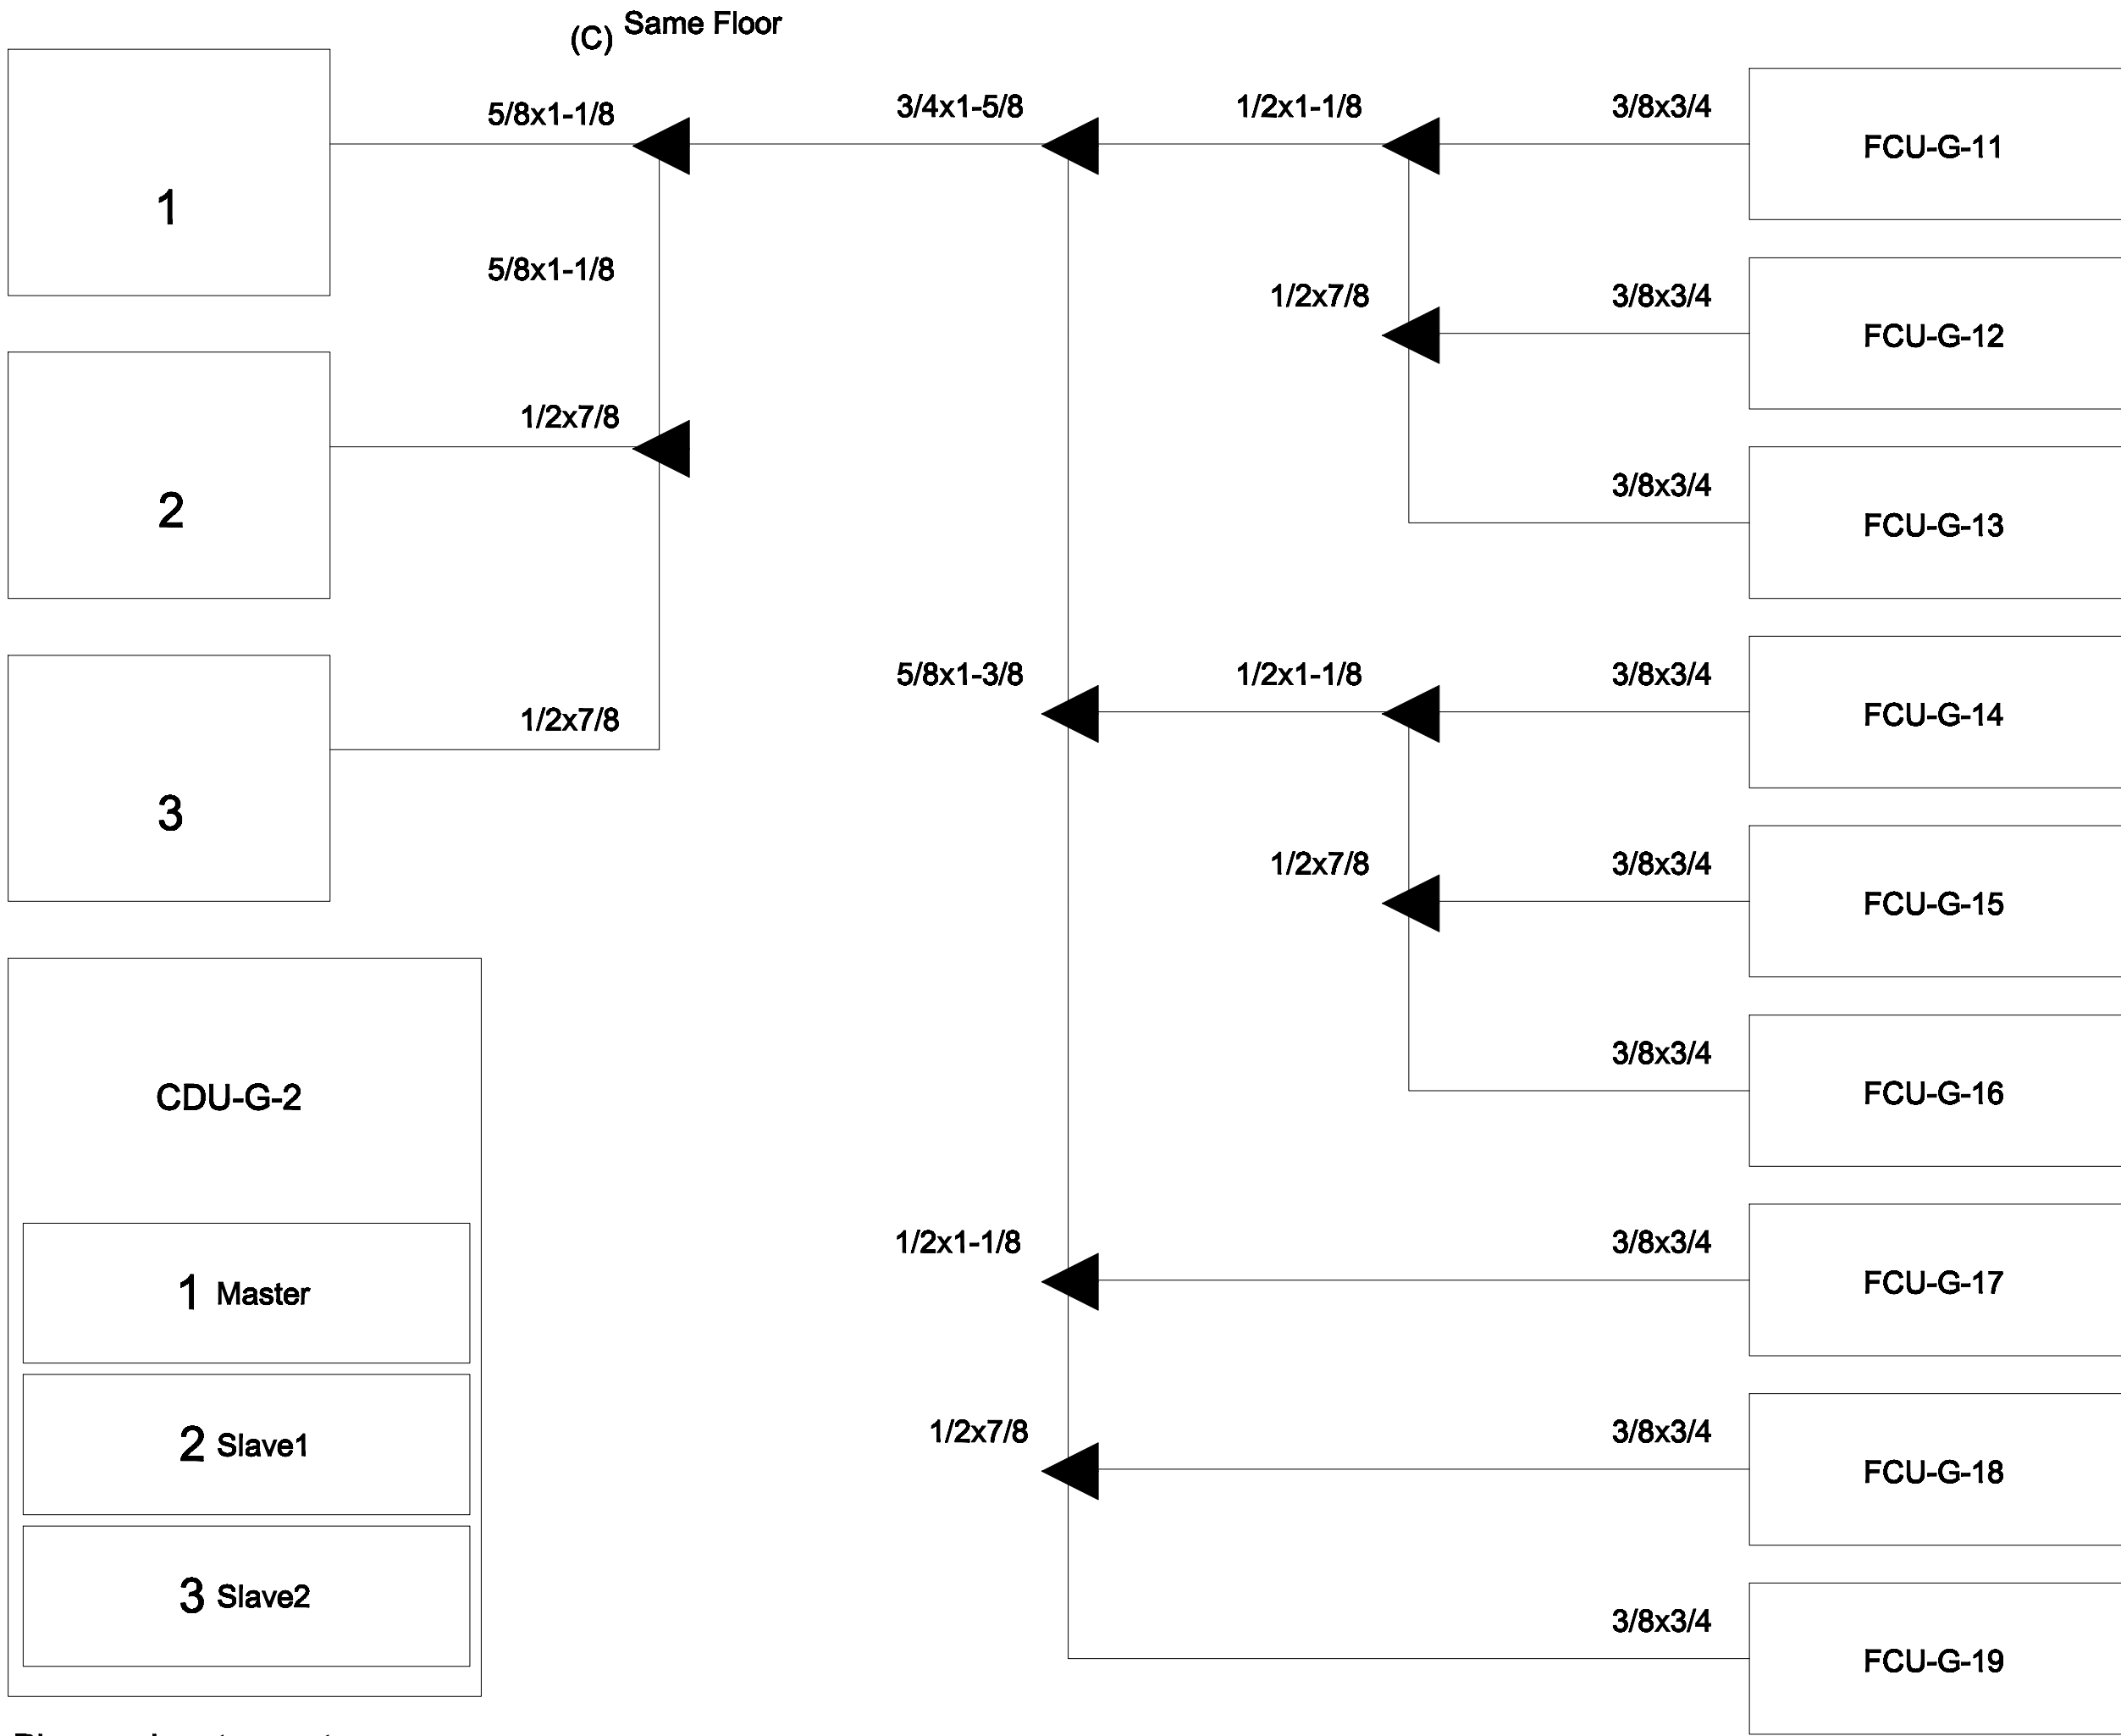

Pipe explanatory notes
aa x bb
aa:Liquid
bb:Gas
aa
aa:Liquid

PIPING DIAGRAM and VRV,VRF CONTROL DIAGRAM
มาตรฐาน
NTS.
หมายเหตุ
Transmission cable size : 0.33 mm² (22AWG)
Wire type : LEVEL 4 (NEMA) non-polar 2Core, twisted pair solid core diameter 0.65 mm
โดยการติดตั้ง ให้เดินสายสัญญาณแนวนอนเดียวกับท่อน้ำยา



แพลนทรี
96 หมู่ 2 ต.ฟ้าฮ่าม อ.เมือง
จ.เชียงใหม่ 50000
Tel:081 366 0002
E-MAIL: plankrich@gmail.com

PROJECT NAME
อาคาร 1 : อาคารกลางเรียนรวม
กลุ่มอาคารคณะมนุษยศาสตร์และสังคมศาสตร์
มหาวิทยาลัยราชภัฏเชียงใหม่
CLIENT
มหาวิทยาลัยราชภัฏเชียงใหม่ ศูนย์แม่ริม

ARCHITECTS
นาย เอกชัย กัทยาประสิทธิ์ สดล.3055
STRUCTURAL ENGINEER
นาย อรรถมนูญ เทพจันทร์ ทย.1401 (ผู้รับรองโครงสร้าง)
นาย ศทาวุธ ไชยมลัน ทย.8674
นาย ศาสตร์ชัย ทองงพันธ์ ทย.33429


ELECTRICAL ENGINEER
นาย จักรนงค์ ใจนวล สดล.4537
SANITARY ENGINEER
นาย ศกชัย คงธัญพร สดล.276
MECHANICAL ENGINEER
นาย ยศธนา คุณาทรร สดล.4056
นาย ณัฐพล ไชยมลัน ทย.35147

REVISION DATE
TITLE


PIPING DIAGRAM

JOB NO : -
DWG BY : -
DATE : 04-2563

AC1-13

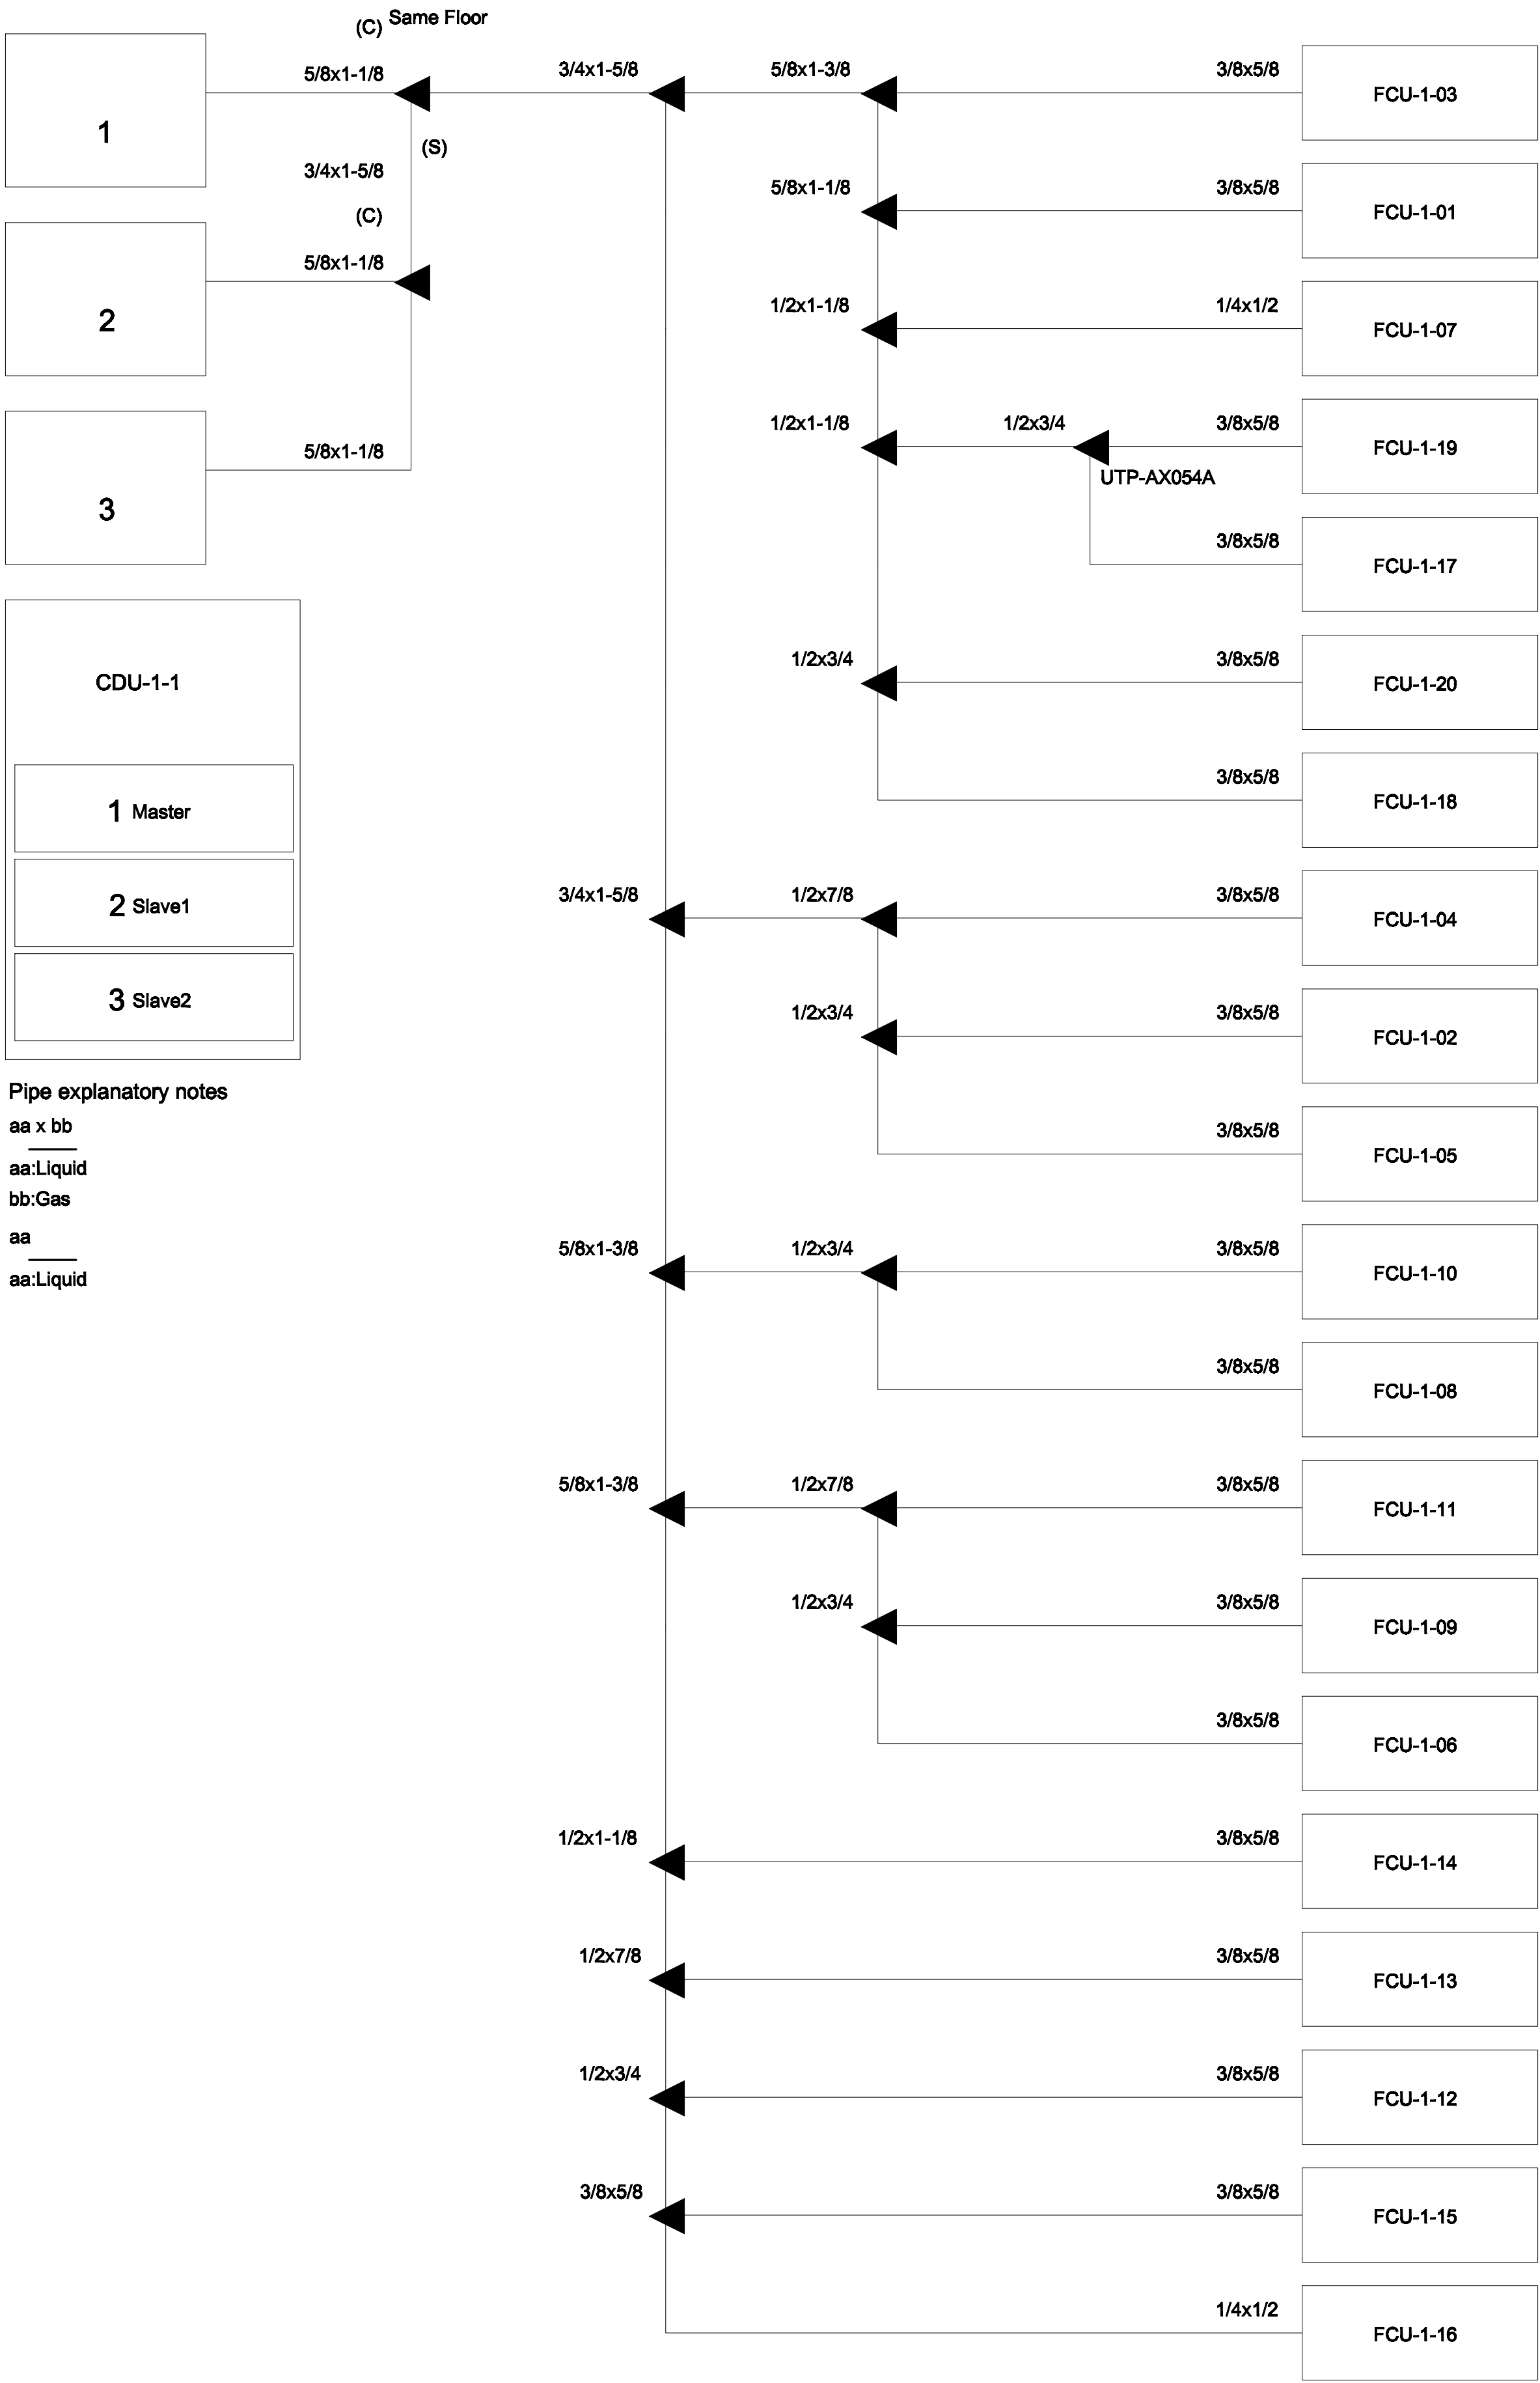

Pipe explanatory notes
aa x bb
aa:Liquid
bb:Gas
aa
aa:Liquid

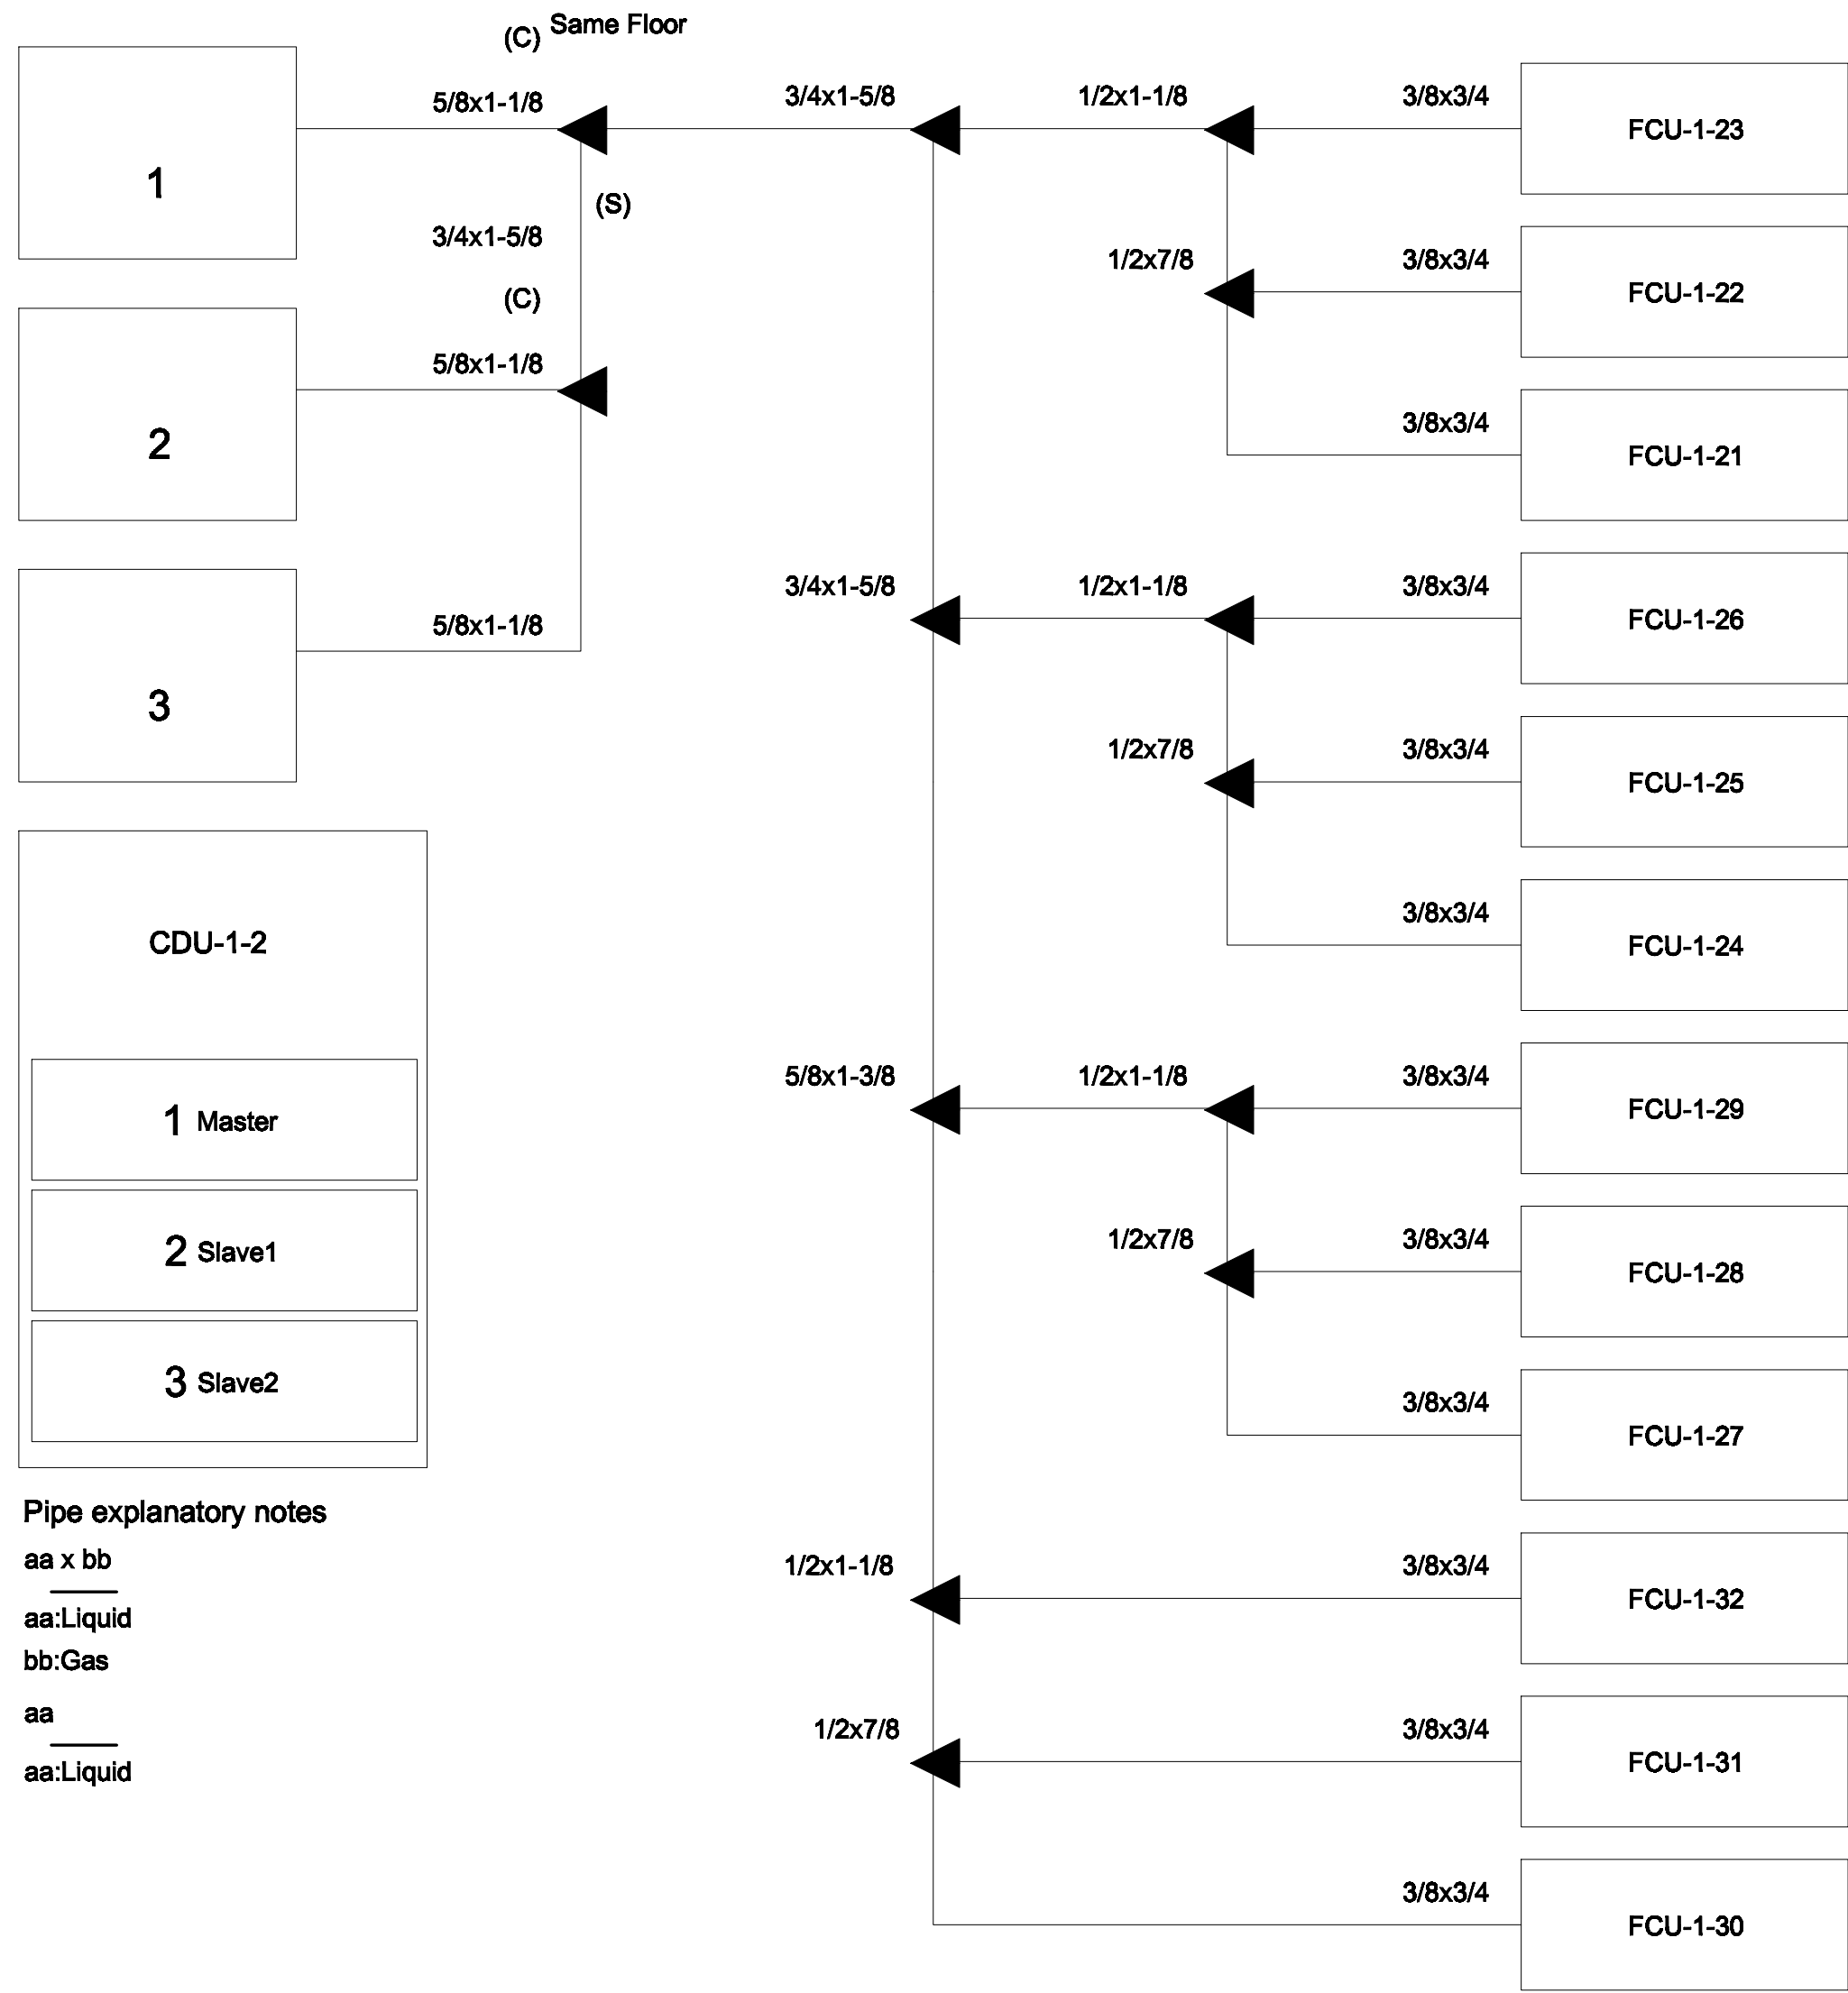

Pipe explanatory notes
aa x bb
aa:Liquid
bb:Gas
aa
aa:Liquid

PIPING DIAGRAM and VRV,VRF CONTROL DIAGRAM
มาตรฐาน
NTS.
*หมายเหตุ
Transmission cable size : 0.33 mm² (22AWG)
Wire type : LEVEL 4 (NEMA) non-polar 2Core, twisted pair solid core diameter 0.65 mm
โดยการติดตั้ง ให้เดินสายสัญญาณแนวนอนเดียวกับท่อน้ำยา



เพลททรี
96 หมู่ 2 ต.พ้ายาม อ.เมือง
จ.เชียงใหม่ 50000
Tel:081 366 0002
E-MAIL: plankrich@gmail.com

PROJECT NAME
อาคาร 1 : อาคารกลางเรียนรวม
กลุ่มอาคารคณะมนุษยศาสตร์และสังคมศาสตร์
มหาวิทยาลัยราชภัฏเชียงใหม่
CLIENT
มหาวิทยาลัยราชภัฏเชียงใหม่ ศูนย์แม่ริม

ARCHITECTS
นาย เอกชัย กัทยาประสิทธิ์ สด.3055
STRUCTURAL ENGINEER
วิศวกรโครงสร้าง
นาย อรรถมนูญ เทพจันทร์ อย.1401 (ผู้รับรองโครงสร้าง)
นาย ศทาวุธ ไชยมั่น สย.8674
นาย ศาสตร์ ทองพันธ์ อย.33429


สถาปนิก
นาย จักรกมล ใจนวล สด.4537
SANITARY ENGINEER
วิศวกรสุขาภิบาล
นาย ศกชัย คงธัญพร สด.276
นาย นายนอลกรณ์ กลอนจิต ภค.26773
MECHANICAL ENGINEER
นาย ยศธนา คุณาทรร สด.4056
นาย ณัฐพล ไชยมั่น ภค.35147

ELECTRICAL ENGINEER
วิศวกรไฟฟ้า
นาย จักรกมล ใจนวล สด.4537

REVISION DATE
TITLE
PIPING DIAGRAM

JOB NO : -
DWG BY : -
DATE : 04-2563

AC1-14

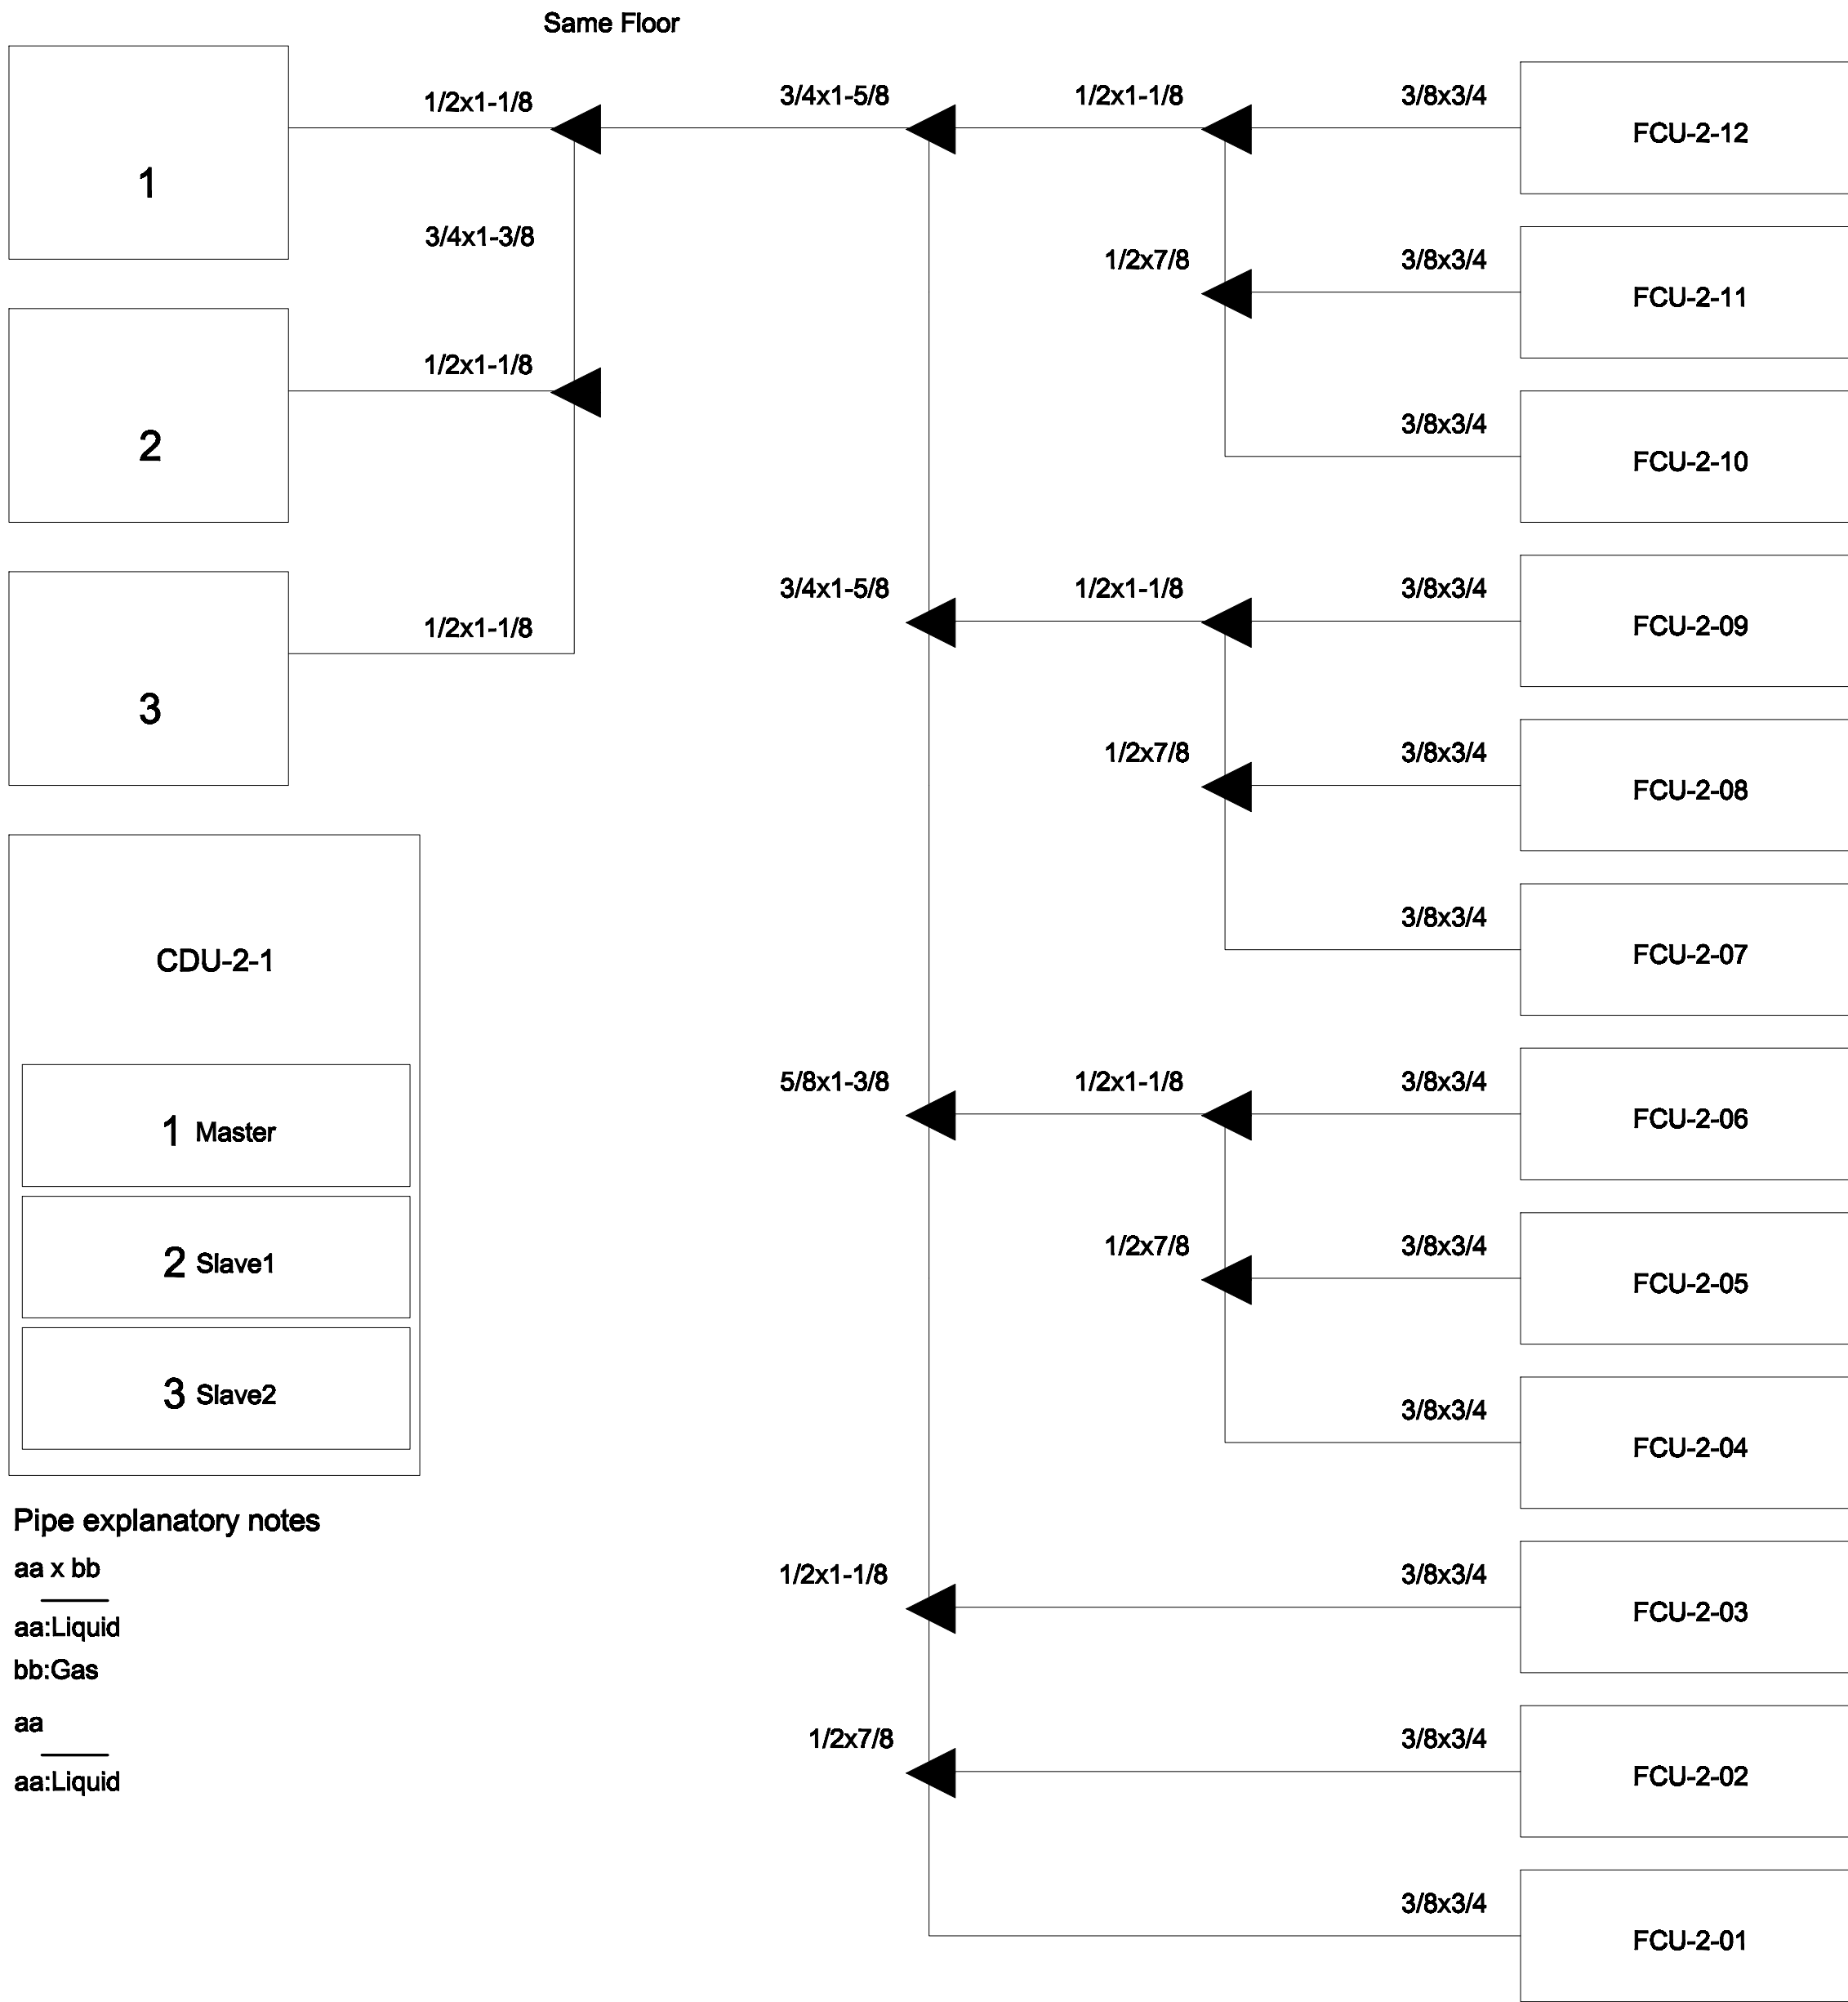

Pipe explanatory notes


aa x bb

aa:Liquid

bb:Gas

aa

aa:Liquid

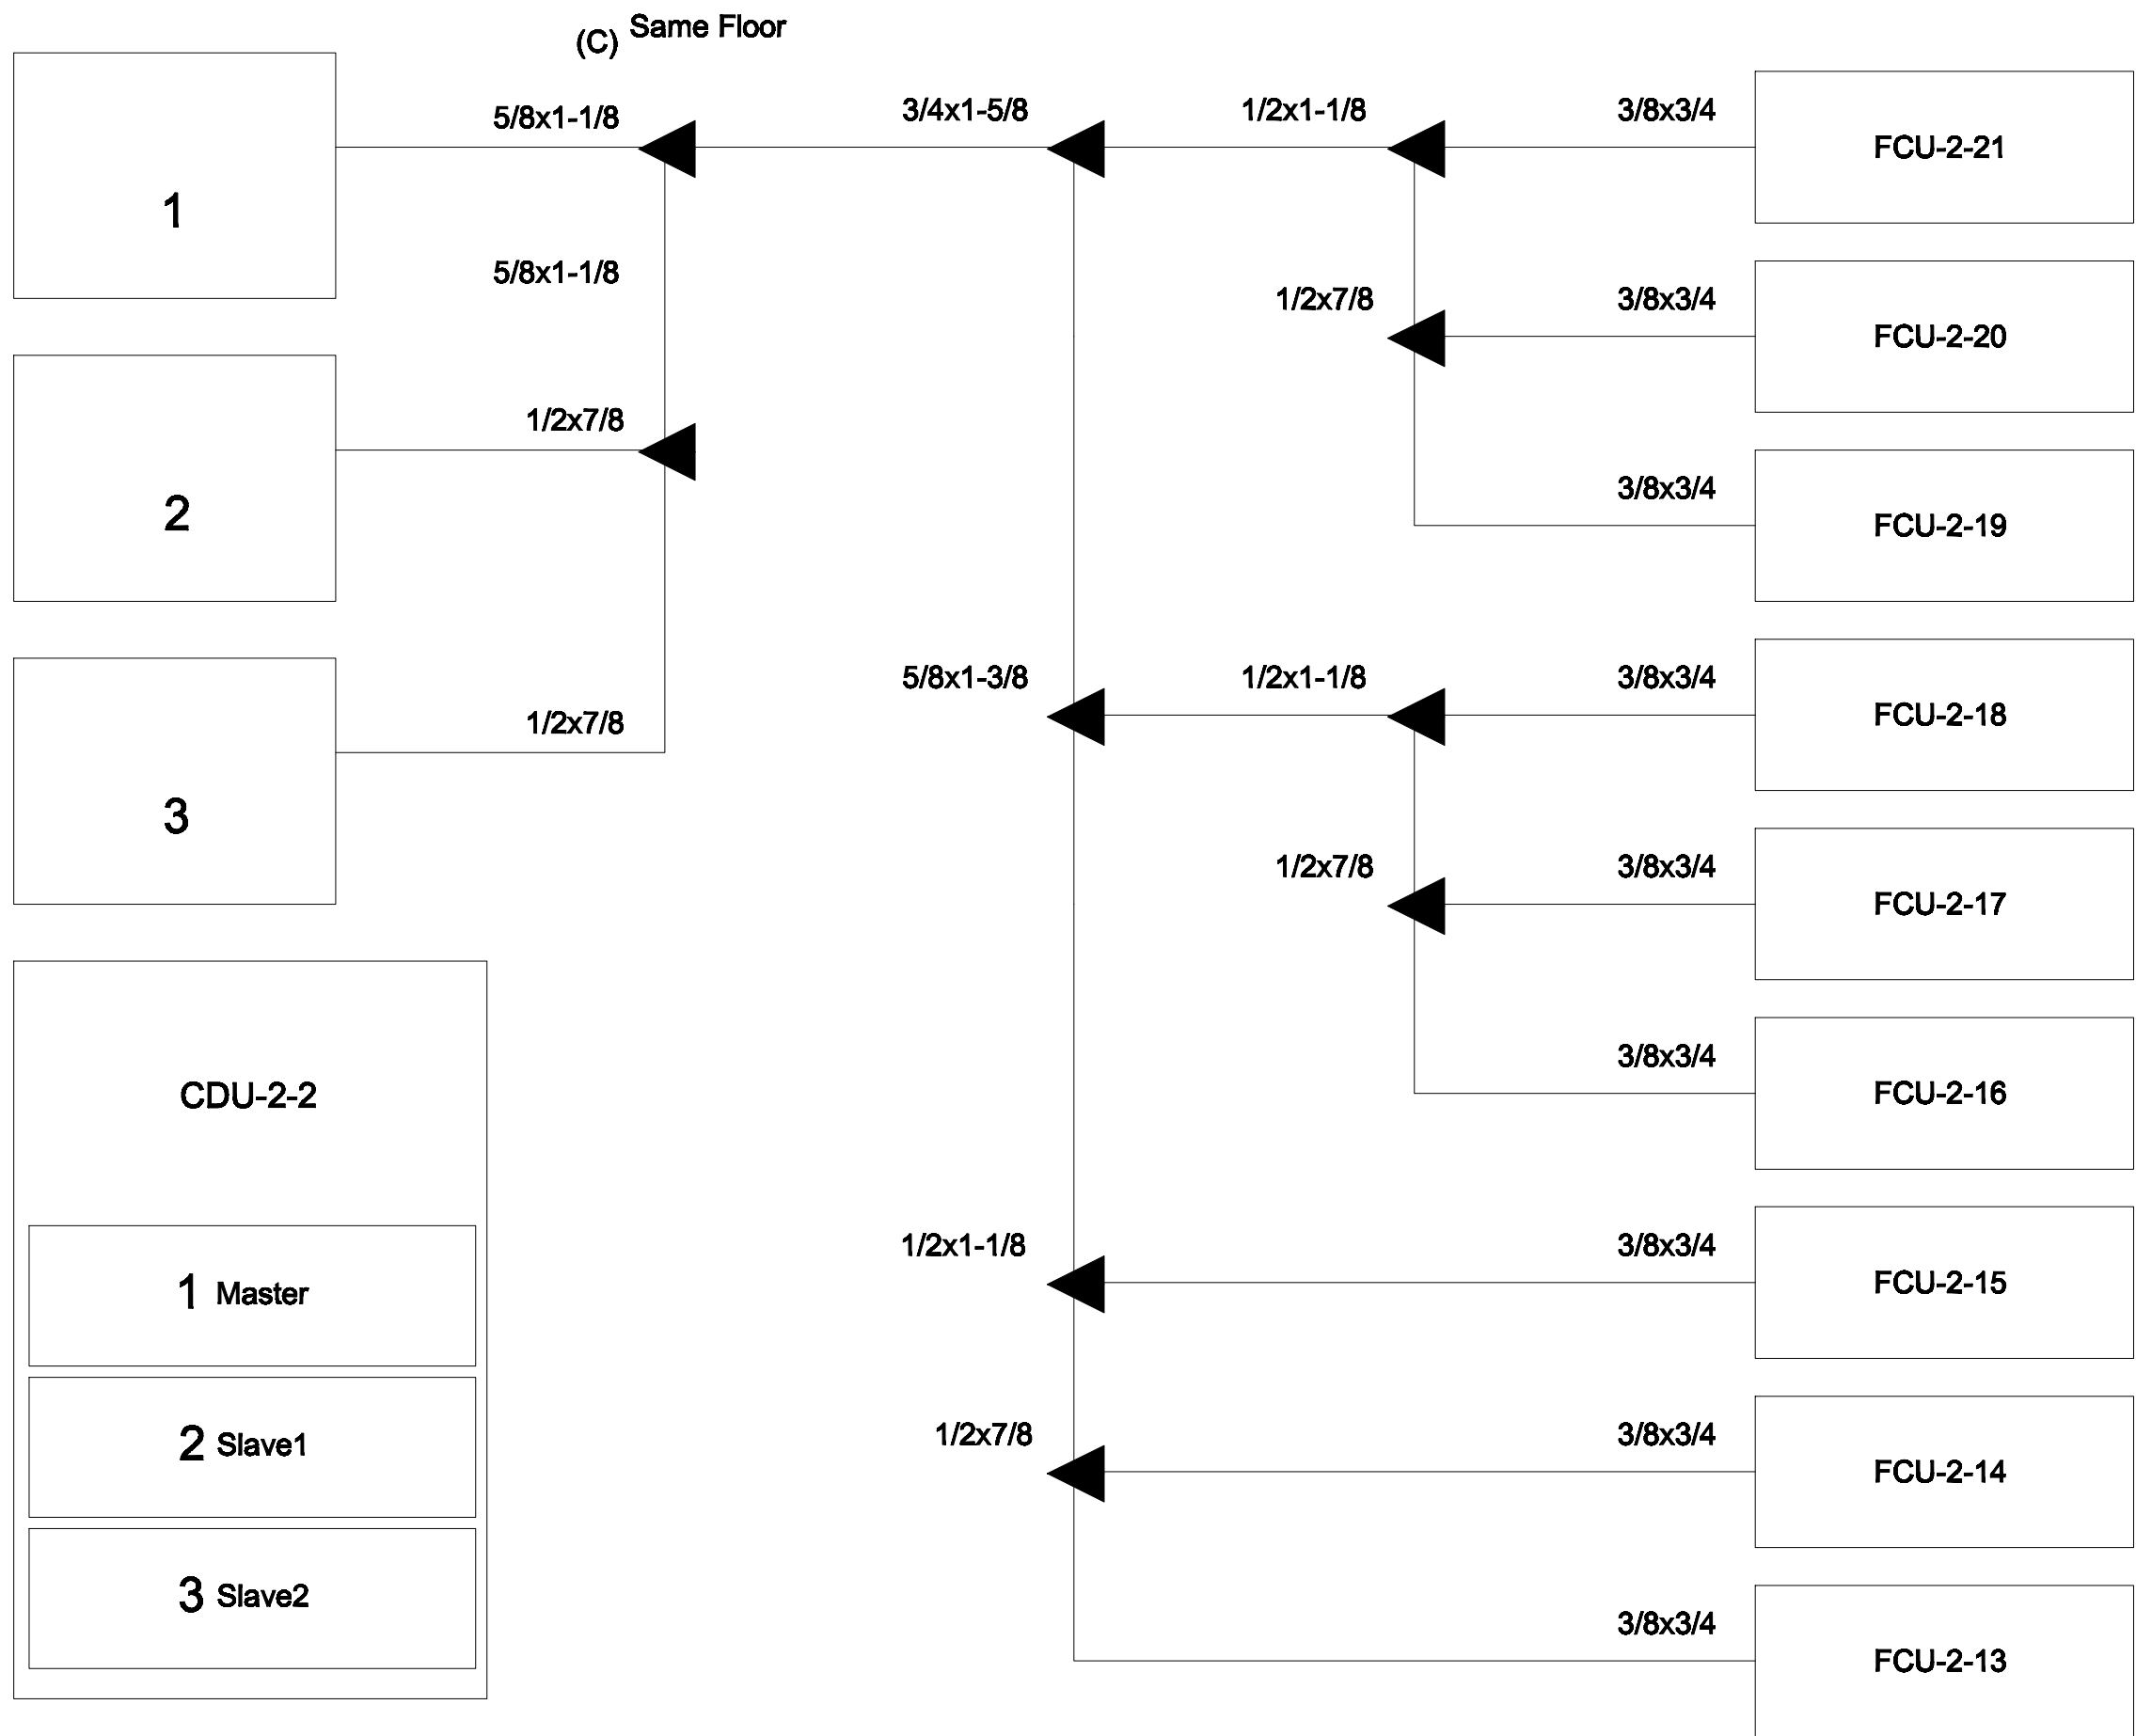

Pipe explanatory notes

aa x bb

aa:Liquid

bb:Gas

aa

aa:Liquid

PIPING DIAGRAM and VRV,VRF CONTROL DIAGRAM

มาตรฐาน

NTS.

หมายเหตุ

Transmission cable size : 0.33 mm² (22AWG)

Wire type : LEVEL 4 (NEMA) non-polar 2Core, twisted pair solid core diameter 0.65 mm

โดยการติดตั้ง ให้เดินสายสัญญาณแนวนอนเดียวกับท่อน้ำยา



เพลททรี

96 หมู่ 2 ต.ฟ้าฮ่าม อ.เมือง

จ.เชียงใหม่ 50000

Tel: 081 366 0002

E-MAIL: plankrich@gmail.com

PROJECT NAME

อาคาร 1 : อาคารกลางเรียนรวม

กลุ่มอาคารคณะมนุษยศาสตร์และสังคมศาสตร์

มหาวิทยาลัยราชภัฏเชียงใหม่

CLIENT

มหาวิทยาลัยราชภัฏเชียงใหม่ ศูนย์แม่ริม

ARCHITECTS

นาย เอกชัย ภัทยาประสิทธิ์ สดส.3055

STRUCTURAL ENGINEER

นาย อรรถมนูญ เทพจันทร์ วย.1401 (ผู้รับเรื่องโครงสร้าง)

นาย ศทาวุธ ไชยแลนด์ วย.8674

นาย ศาสตร์ัย ทองพันธ์ วย.33429

ELECTRICAL ENGINEER

นาย จ่านงค์ ใจนวล สดส.4537

SANITARY ENGINEER

นาย ศกชัย คงธินุตร์ สด.276

นาย นายนอลงกรณ์ กล่อมจิต ปท.26773

MECHANICAL ENGINEER

นาย ยศธนา คุณาทรร สด.4056

นาย ณัฐพล ไชยแก้ว ปท.35147

REVISION DATE

TITLE


PIPING DIAGRAM

JOB NO : -


DWG BY : -

DATE : 04-2563

AC1-15

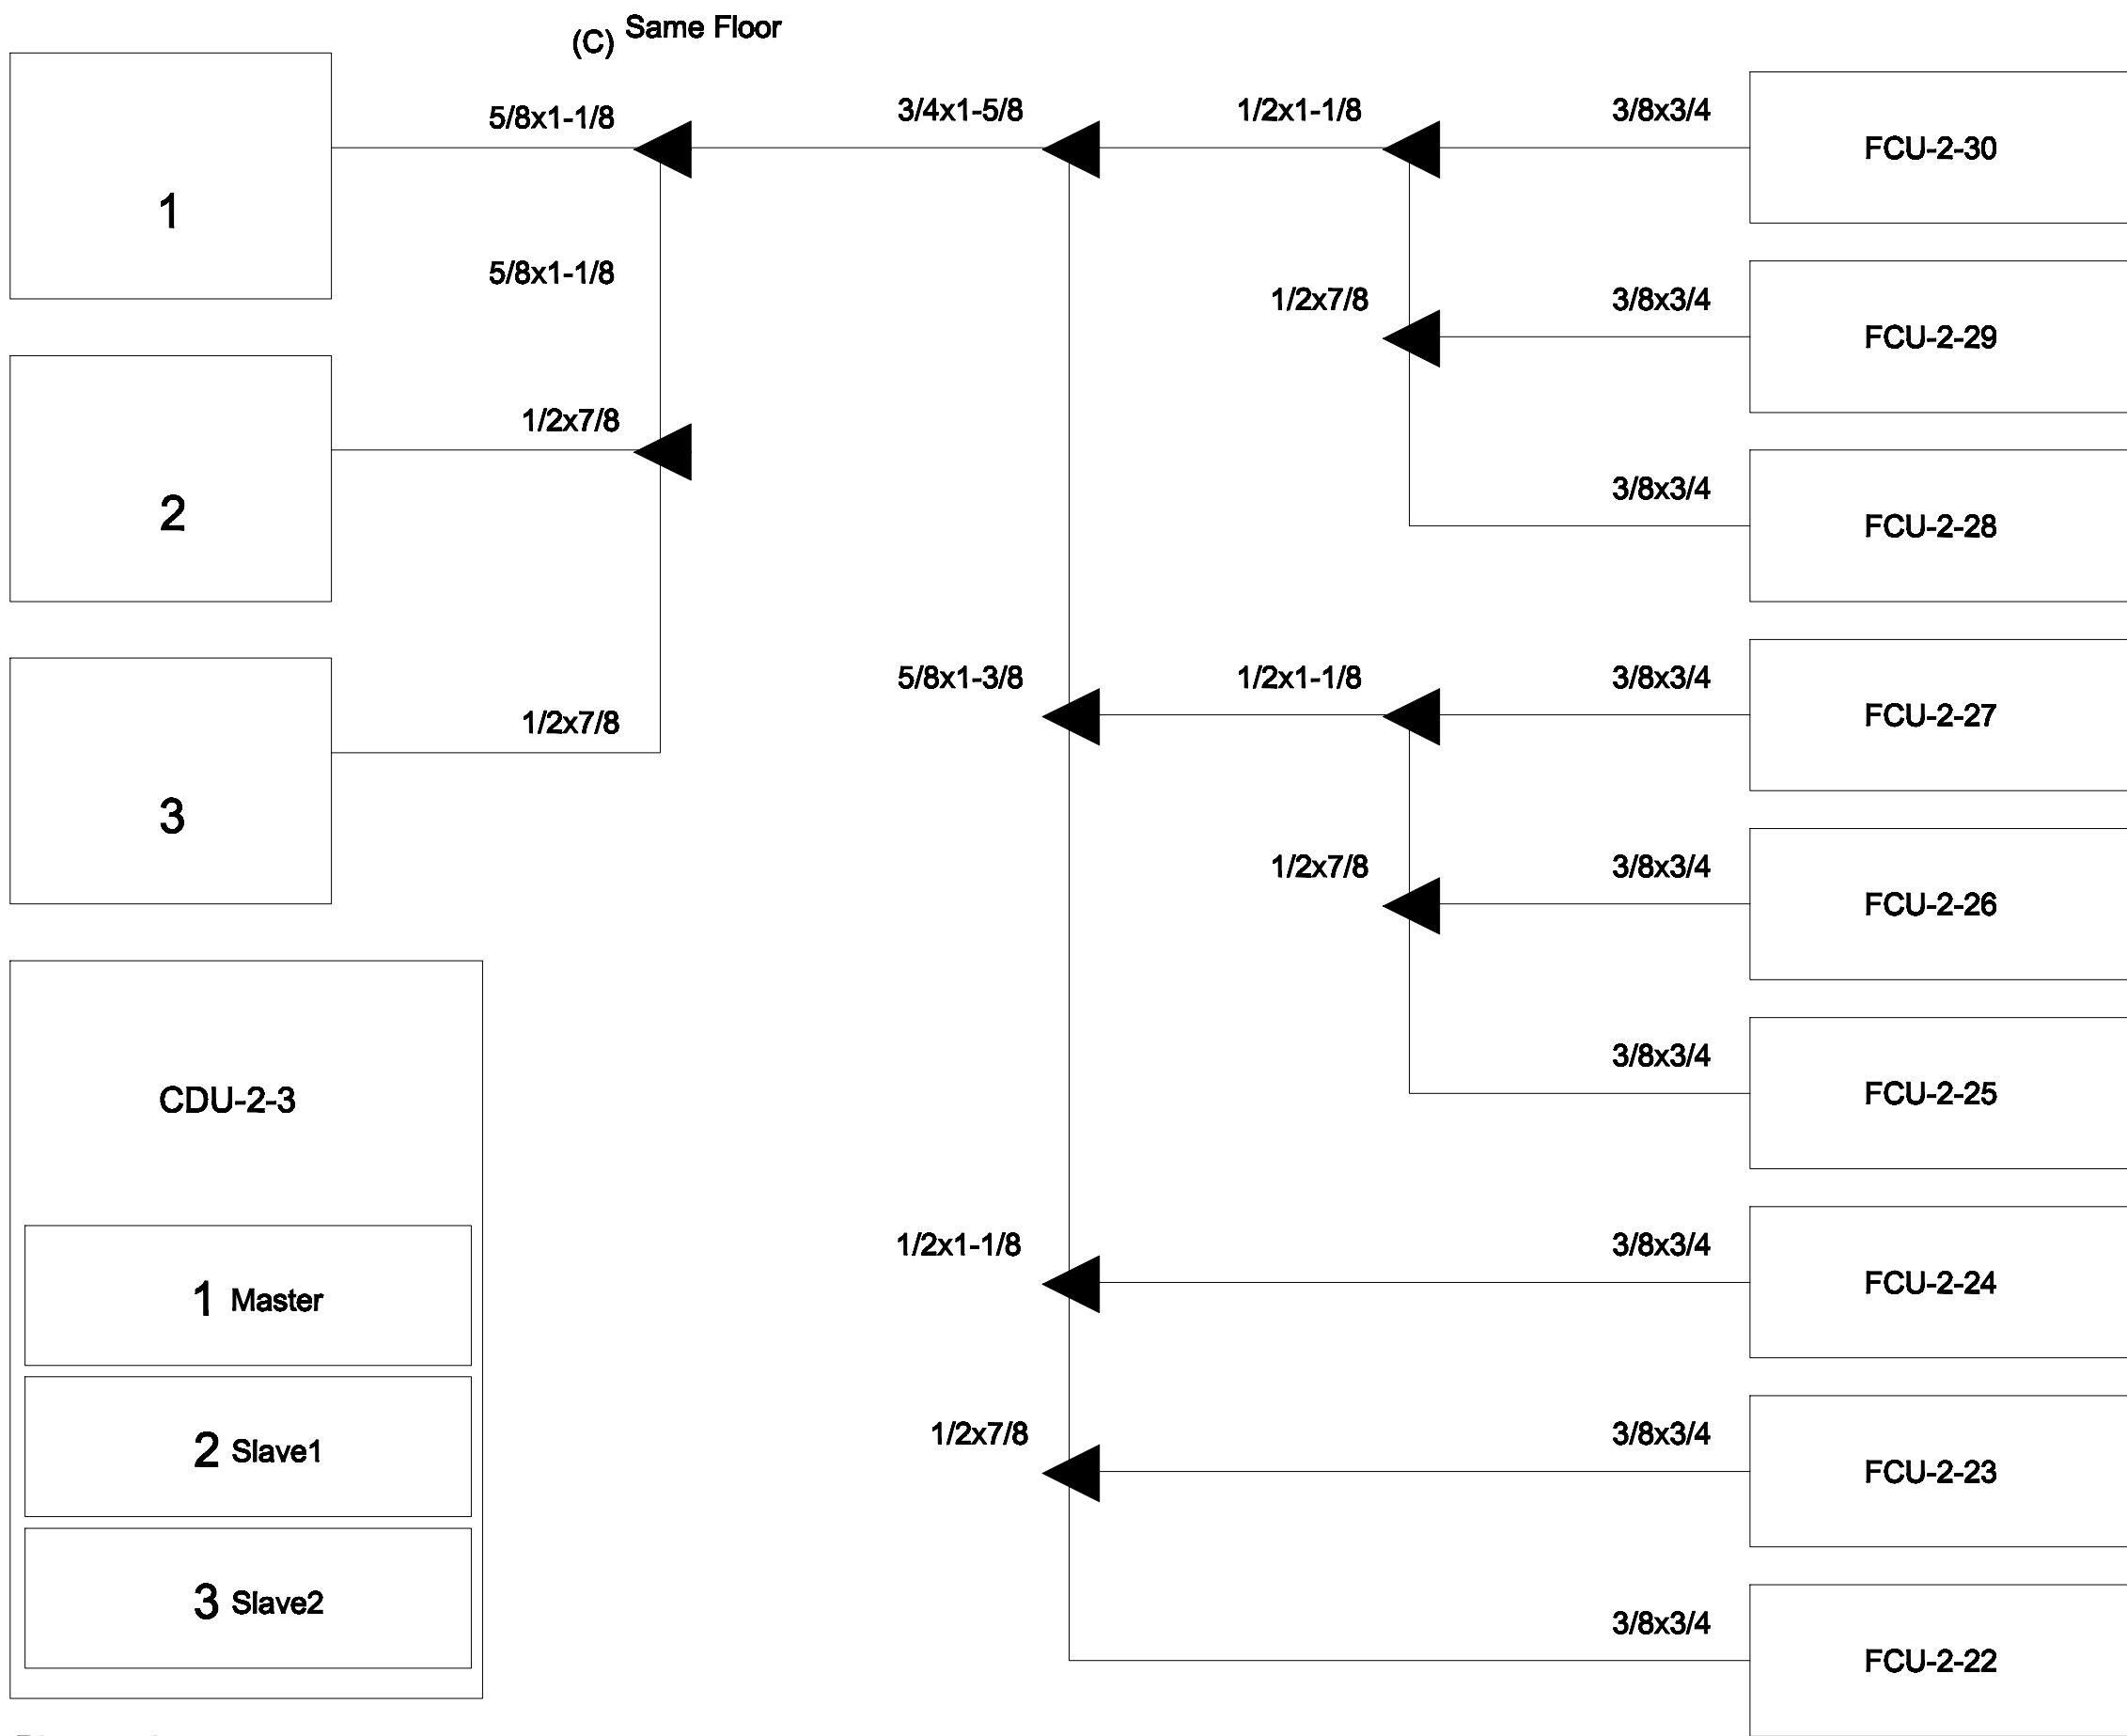

Pipe explanatory notes
aa x bb
aa:Liquid
bb:Gas
aa
aa:Liquid

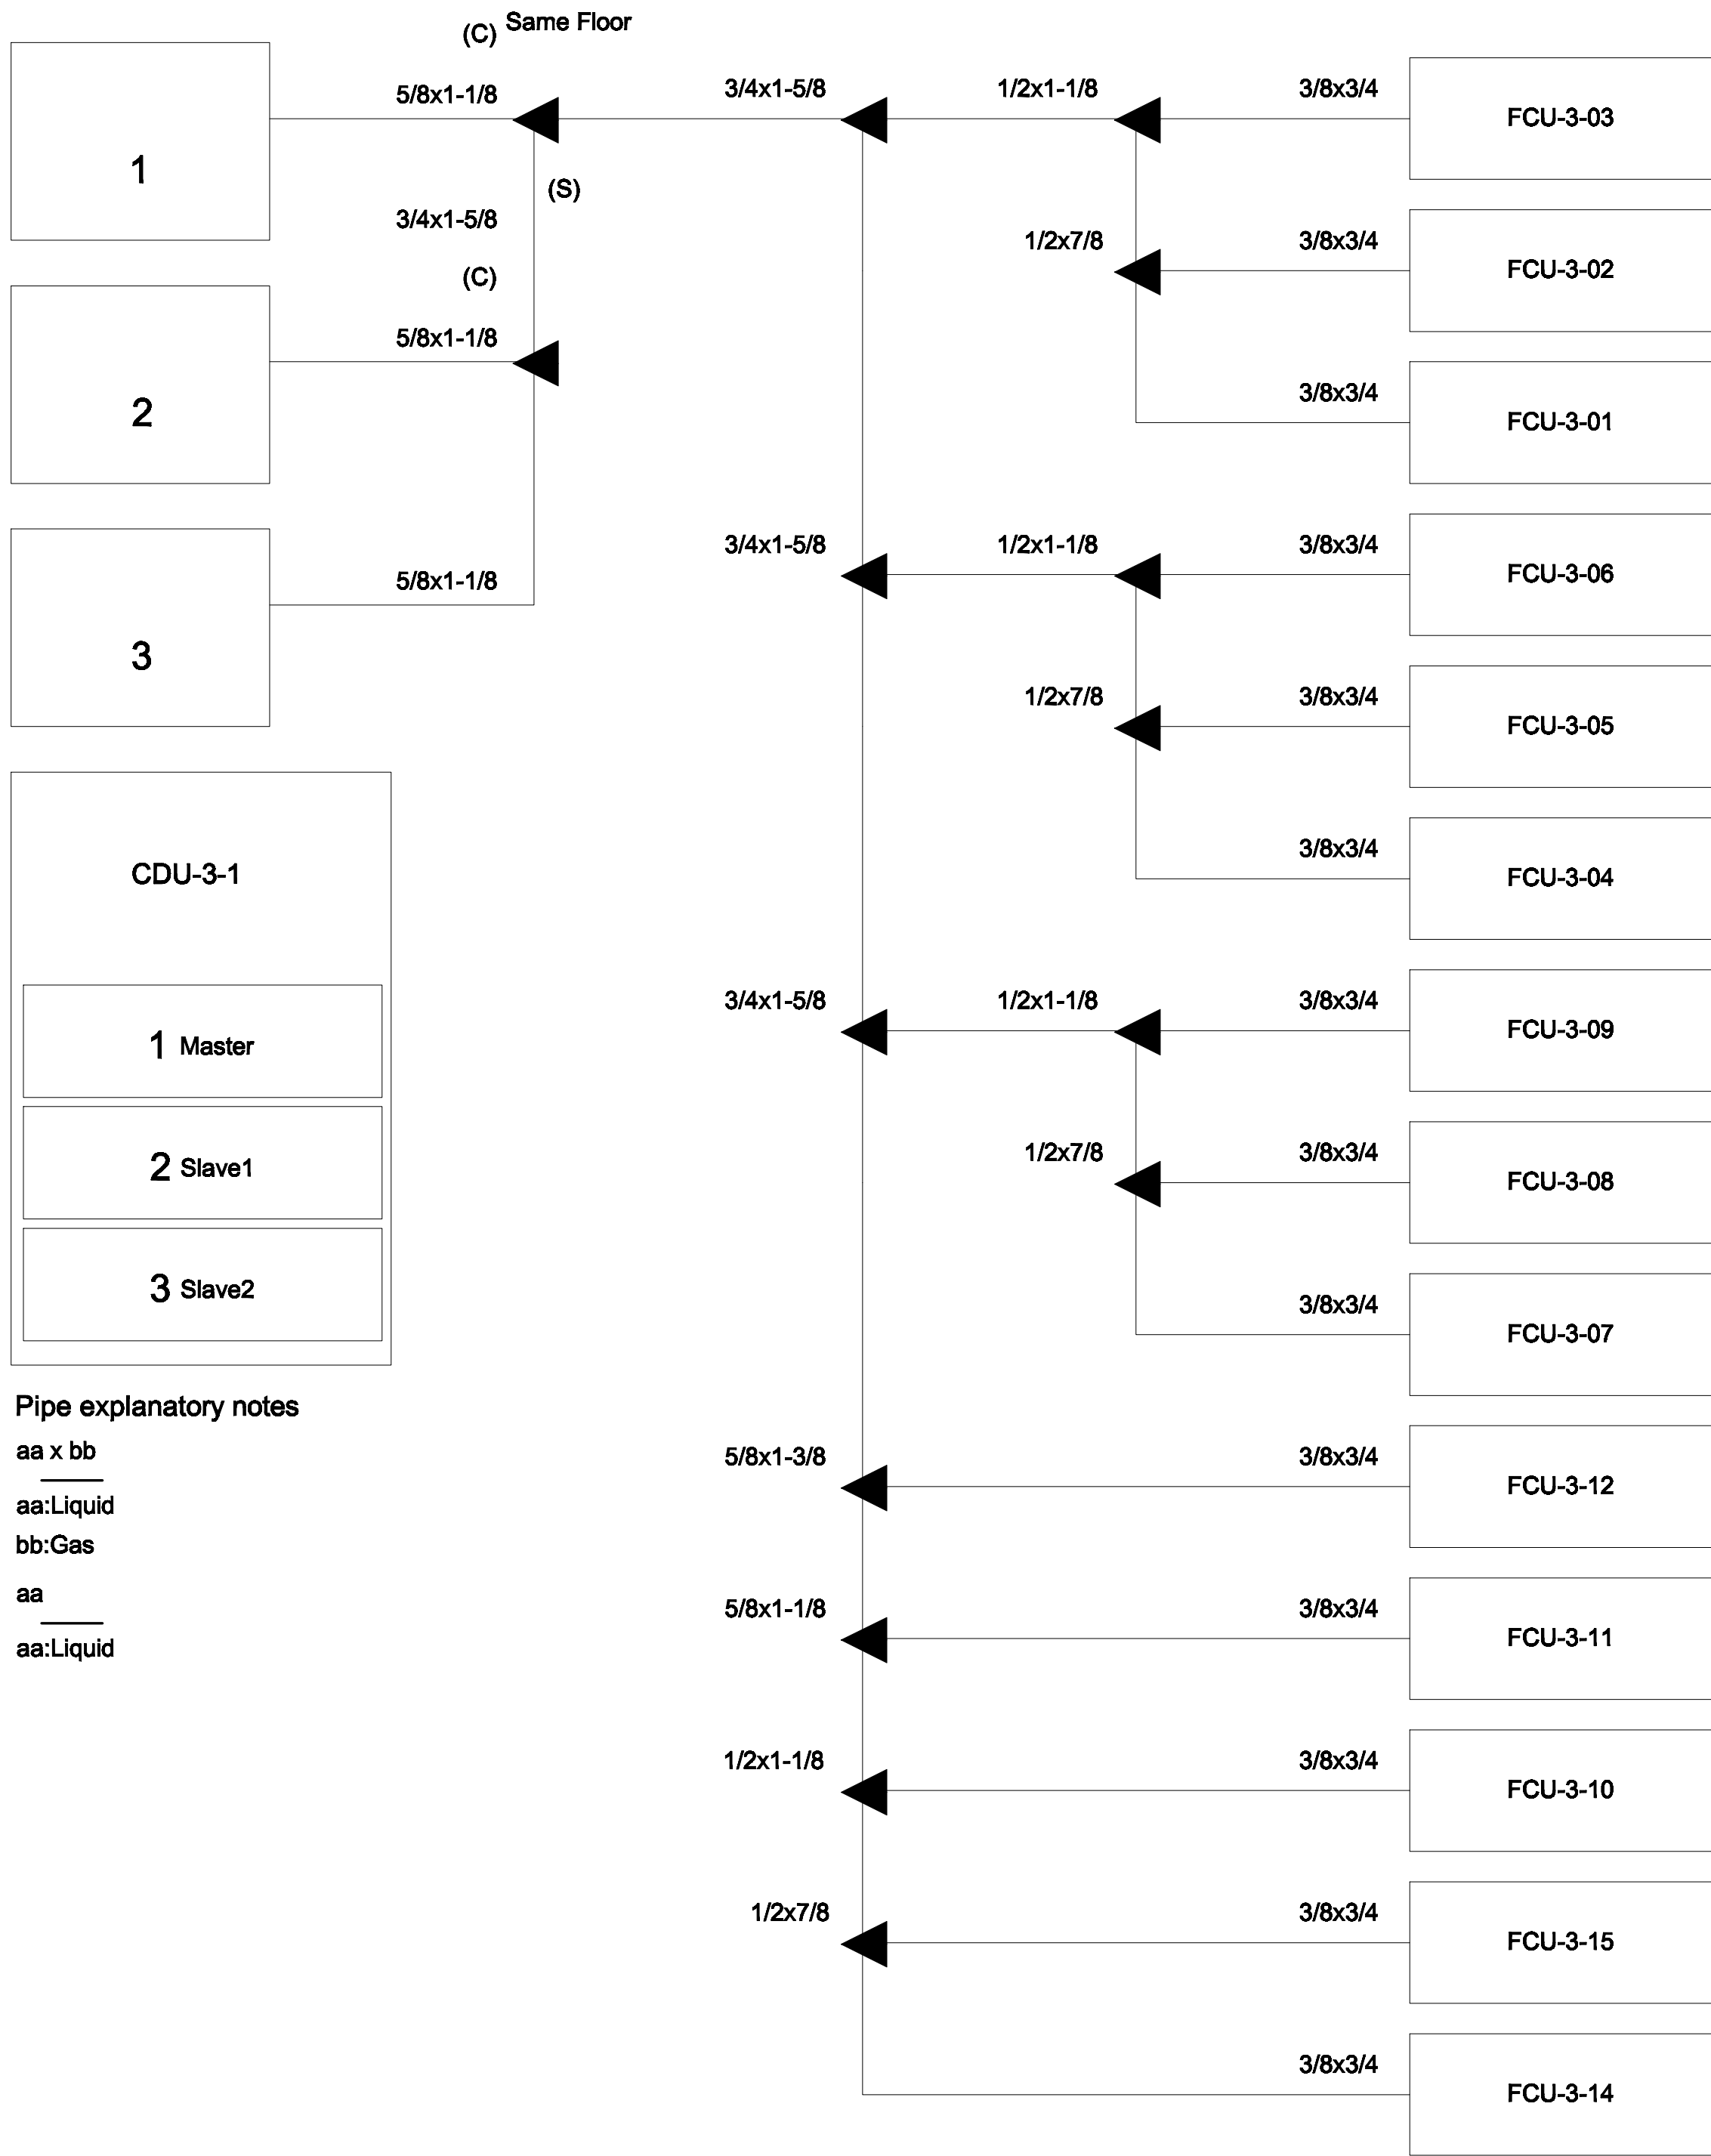

Pipe explanatory notes
aa x bb
aa:Liquid
bb:Gas
aa
aa:Liquid

PIPING DIAGRAM and VRV,VRF CONTROL DIAGRAM
มาตรฐาน
NTS.
หมายเหตุ
Transmission cable size : 0.33 mm²
Wire type : LEVEL 4 (NEMA) non-polar 2Core, twisted pair solid core diameter 0.65 mm
โดยการติดตั้ง ให้เดินสายสัญญาณแนวนอนเดียวกับท่อน้ำยา



เพลงฤทธิ์
96 หมู่ 2 ต.ฟ้าฮ่าม อ.เมือง
จ.เชียงใหม่ 50000
Tel: 081 366 0002
E-MAIL: plankrich@gmail.com

PROJECT NAME
อาคาร 1 : ย้ายอาคารกลางเรียนบูรณ
กลุ่มอาคารคณะมนุษยศาสตร์และสังคมศาสตร์
มหาวิทยาลัยราชภัฏเชียงใหม่
CLIENT
มหาวิทยาลัยราชภัฏเชียงใหม่ ศูนย์แม่ริม

ARCHITECTS
นาย เอกชัย ก้อยาประสิทธิ์ สดล.3055
STRUCTURAL ENGINEER
วิศวกรโครงสร้าง
นาย อรรถมนูญ เทพจันทร์ อย.1401 (ผู้รับรองโครงสร้าง)
นาย ศทาวุธ ไชยเมลง อย.8674
นาย ศาสตร์ ทองพันชั่ง อย.33429



ELECTRICAL ENGINEER
นาย จ่านงค์ ใจนวล สดล.4537
SANITARY ENGINEER
วิศวกรสุขาภิบาล
นาย ศกชัย คงสินทุร สด.276
นาย นายนอลกรณ กอสมจิต ภา.26773
MECHANICAL ENGINEER
นาย ยศธนา คุณาทรร สด.4056
นาย ณัฐพล ไชยเมลง ภา.35147

REVISION DATE
1
2
3
1000

PIPING DIAGRAM

JOB NO : -
DWG BY : -
DATE : 04-2563

AC1-16

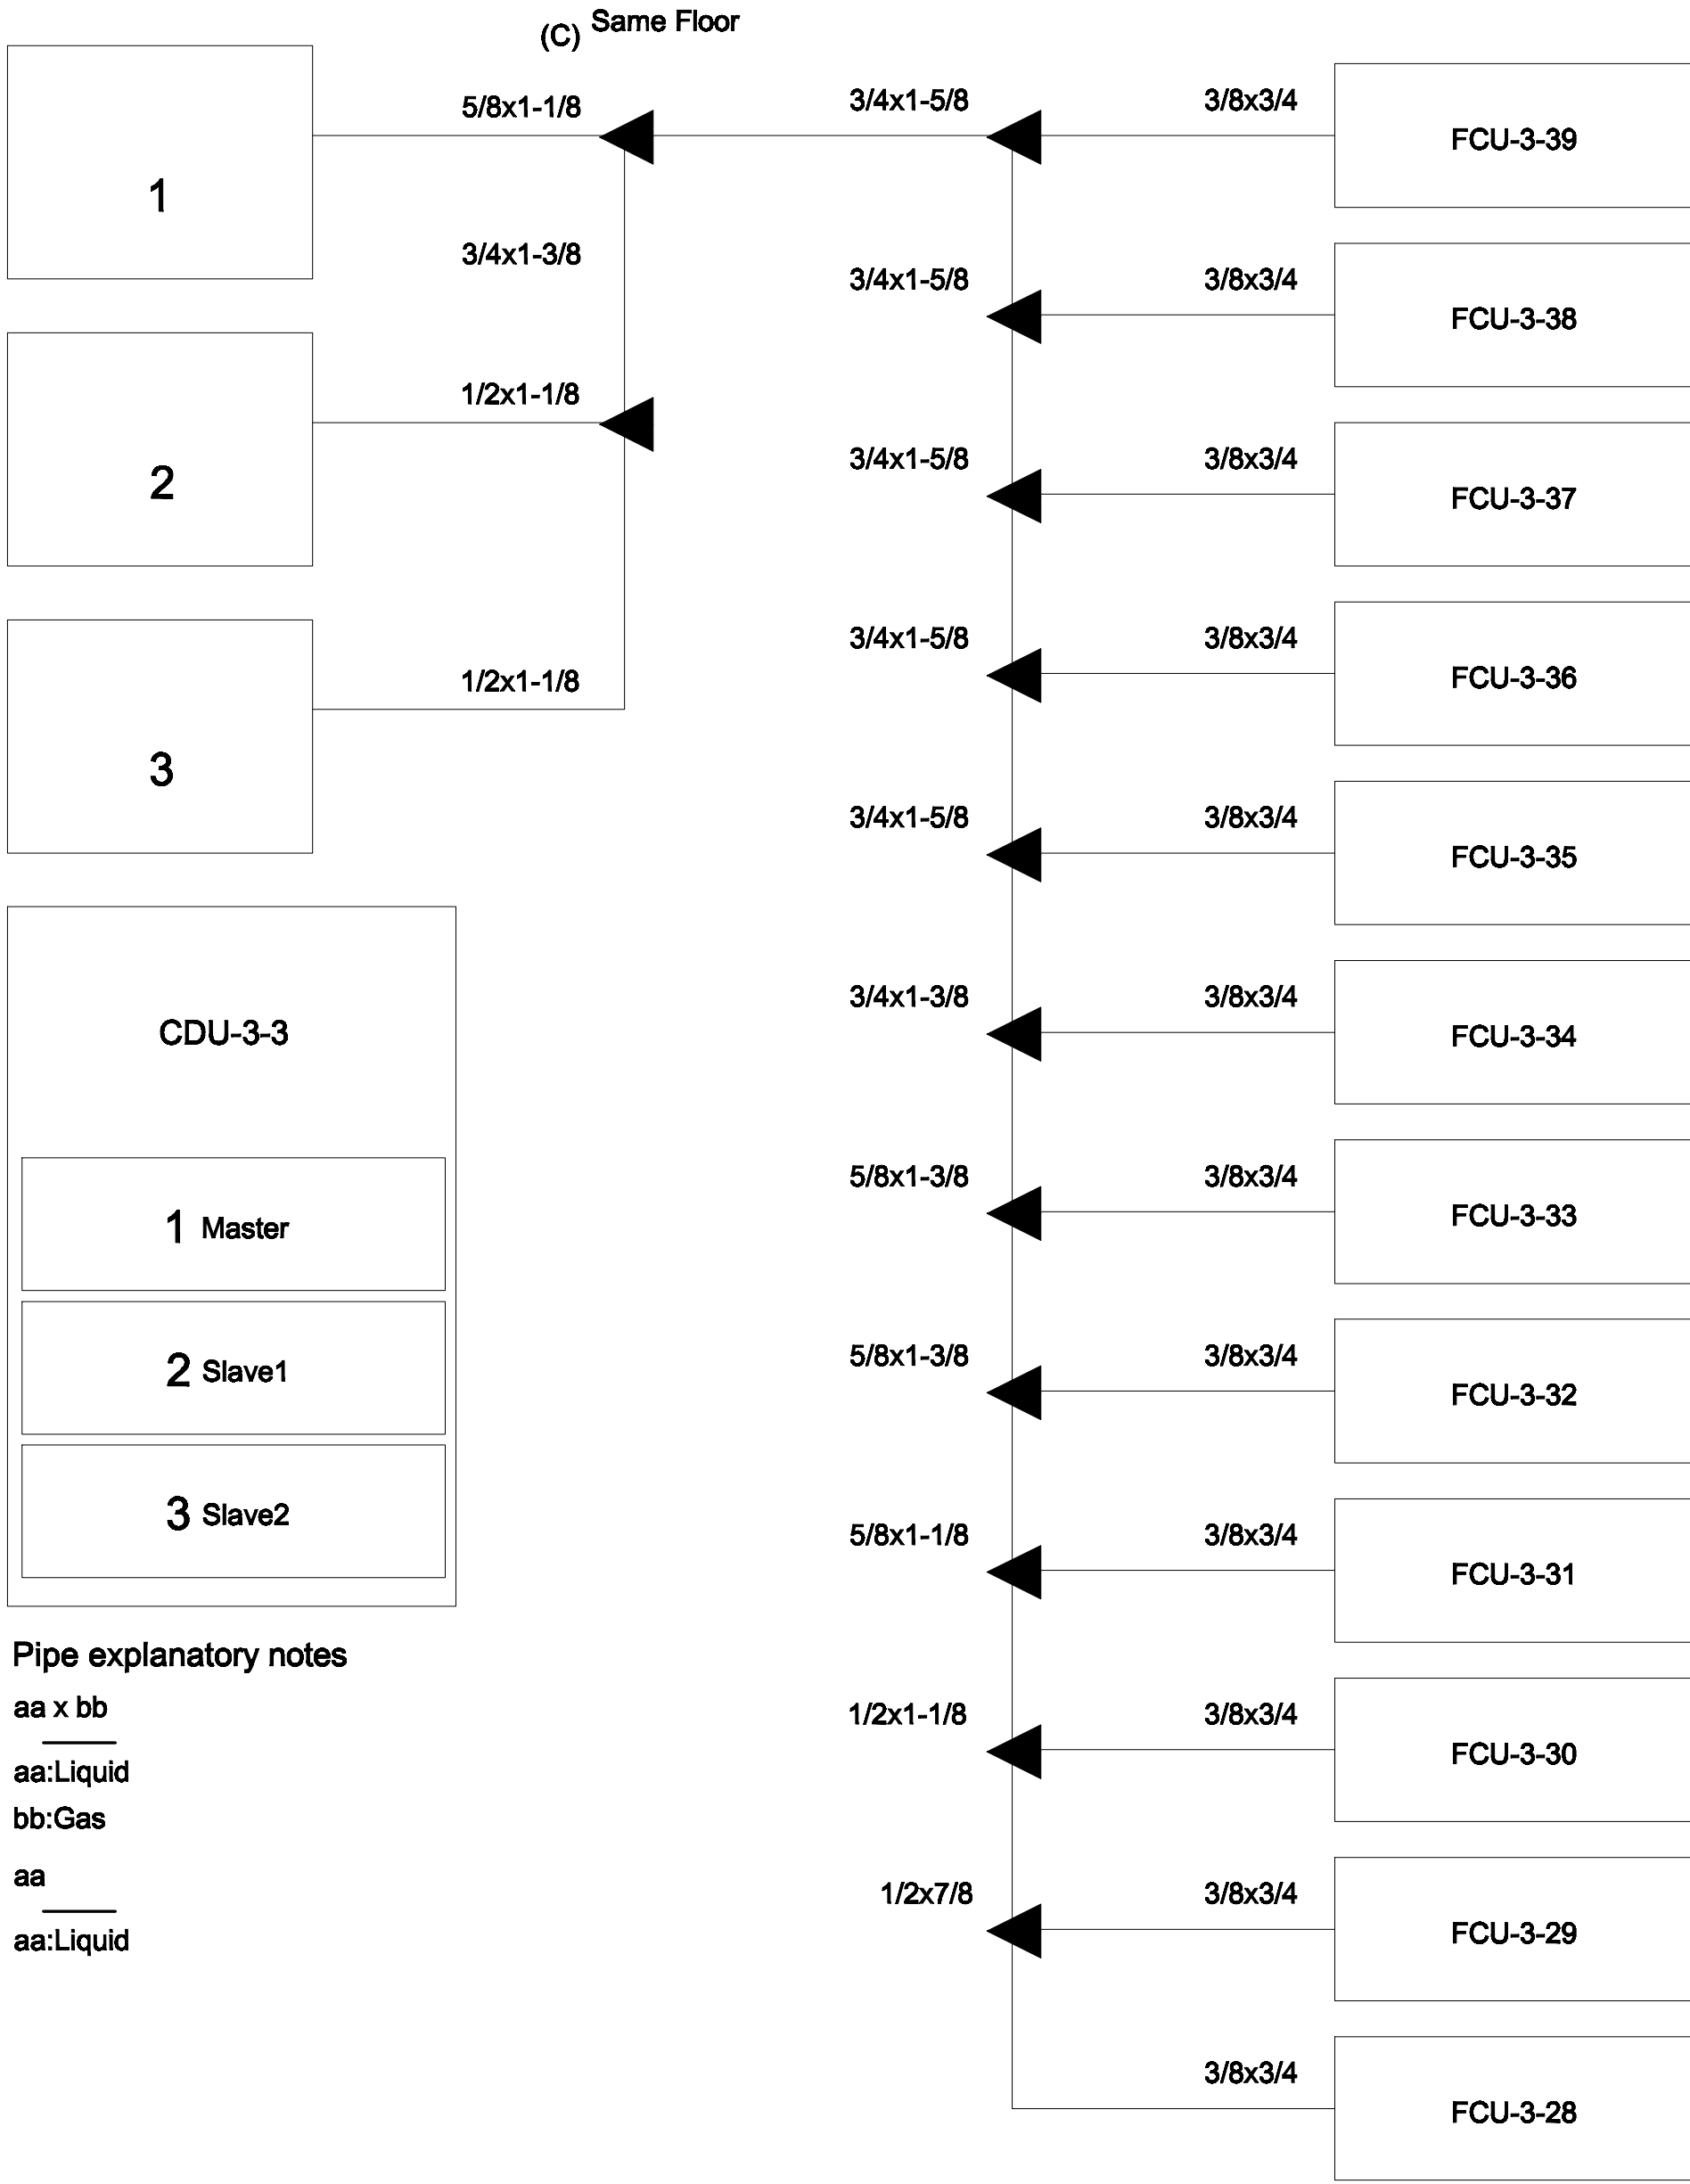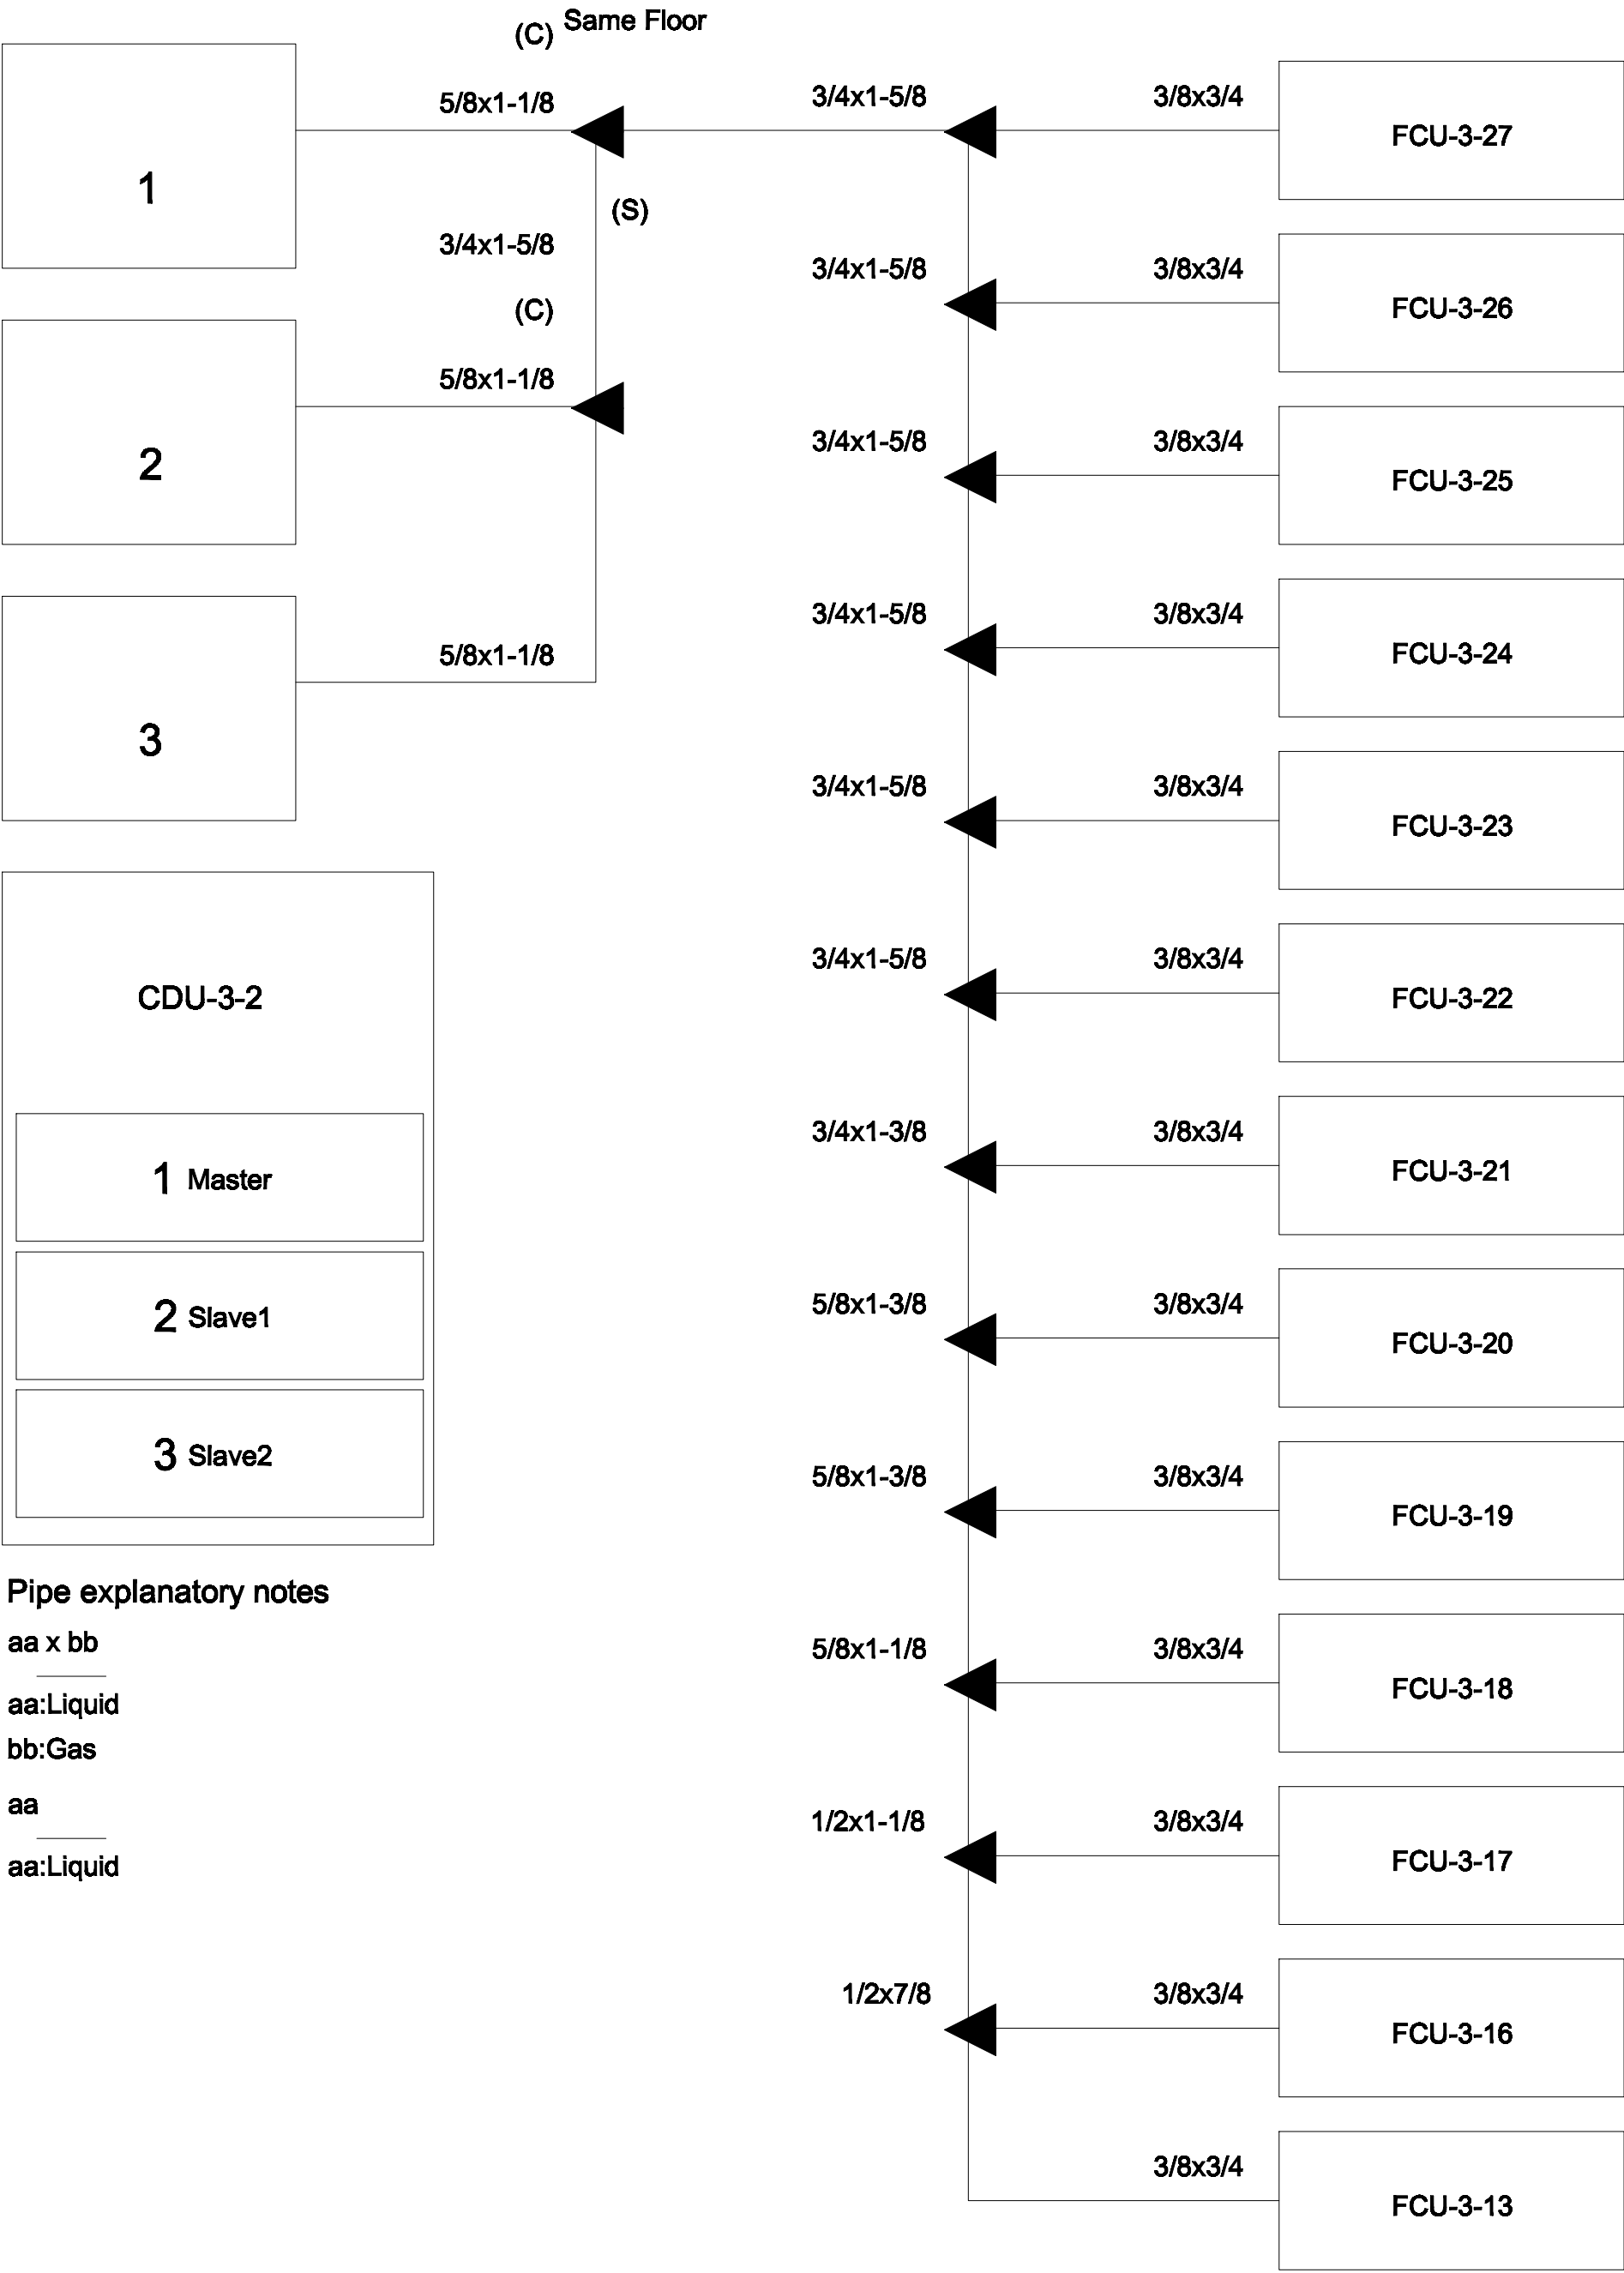

PIPING DIAGRAM and VRV,VRF CONTROL DIAGRAM

มาตรฐาน

NTS.

หมายเหตุ

Transmission cable size : 0.33 mm² (22AWG)

Wire type : LEVEL 4 (NEMA) non-polar 2Core, twisted pair solid core diameter 0.65 mm

โดยการติดตั้ง ให้เดินสายสัญญาณแนวนอนเดียวกับท่อน้ำยา



แพลนทริค

96 หมู่ 2 ต.ฟ้าฮ่าม อ.เมือง

จ.เชียงใหม่ 50000

Tel: 081 366 0002

E-MAIL: plankrich@gmail.com

PROJECT NAME

อาคาร 1 : อาคารกลางเรียนรวม

กลุ่มอาคารคณะมนุษยศาสตร์และสังคมศาสตร์

มหาวิทยาลัยราชภัฏเชียงใหม่

CLIENT

มหาวิทยาลัยราชภัฏเชียงใหม่ ศูนย์แม่ริม

ARCHITECTS

นาย เอกชัย กัทยาประสิทธิ์ สลค.3055

STRUCTURAL ENGINEER

วิศวกรโครงสร้าง

นาย อรรถมนูญ เทพจันทร์ อย.1401 (ผู้รับรองโครงสร้าง)

นาย ศทาวุธ ไชยผลน อย.8674

นาย คำชัย ทองพันธ์ อย.33429

สถาปนิก

นาย จักรกมล ใจนวล สลค.4537

SANITARY ENGINEER

วิศวกรสุขาภิบาล

นาย ศกชัย คงธัญพร สลค.276

นาย นายนอลงกรณ์ กลอนจิต ปท.26773

MECHANICAL ENGINEER

วิศวกรเครื่องกล

นาย ยศธนา คุณาทรร สลค.4056

นาย ณัฐพล ไชยแก้ว ปท.35147

ELECTRICAL ENGINEER

วิศวกรไฟฟ้า

นาย จักรกมล ใจนวล สลค.4537

REVISION DATE

TITLE


PIPING DIAGRAM

JOB NO : -


DWG BY : -

DATE : 04-2563

AC1-17

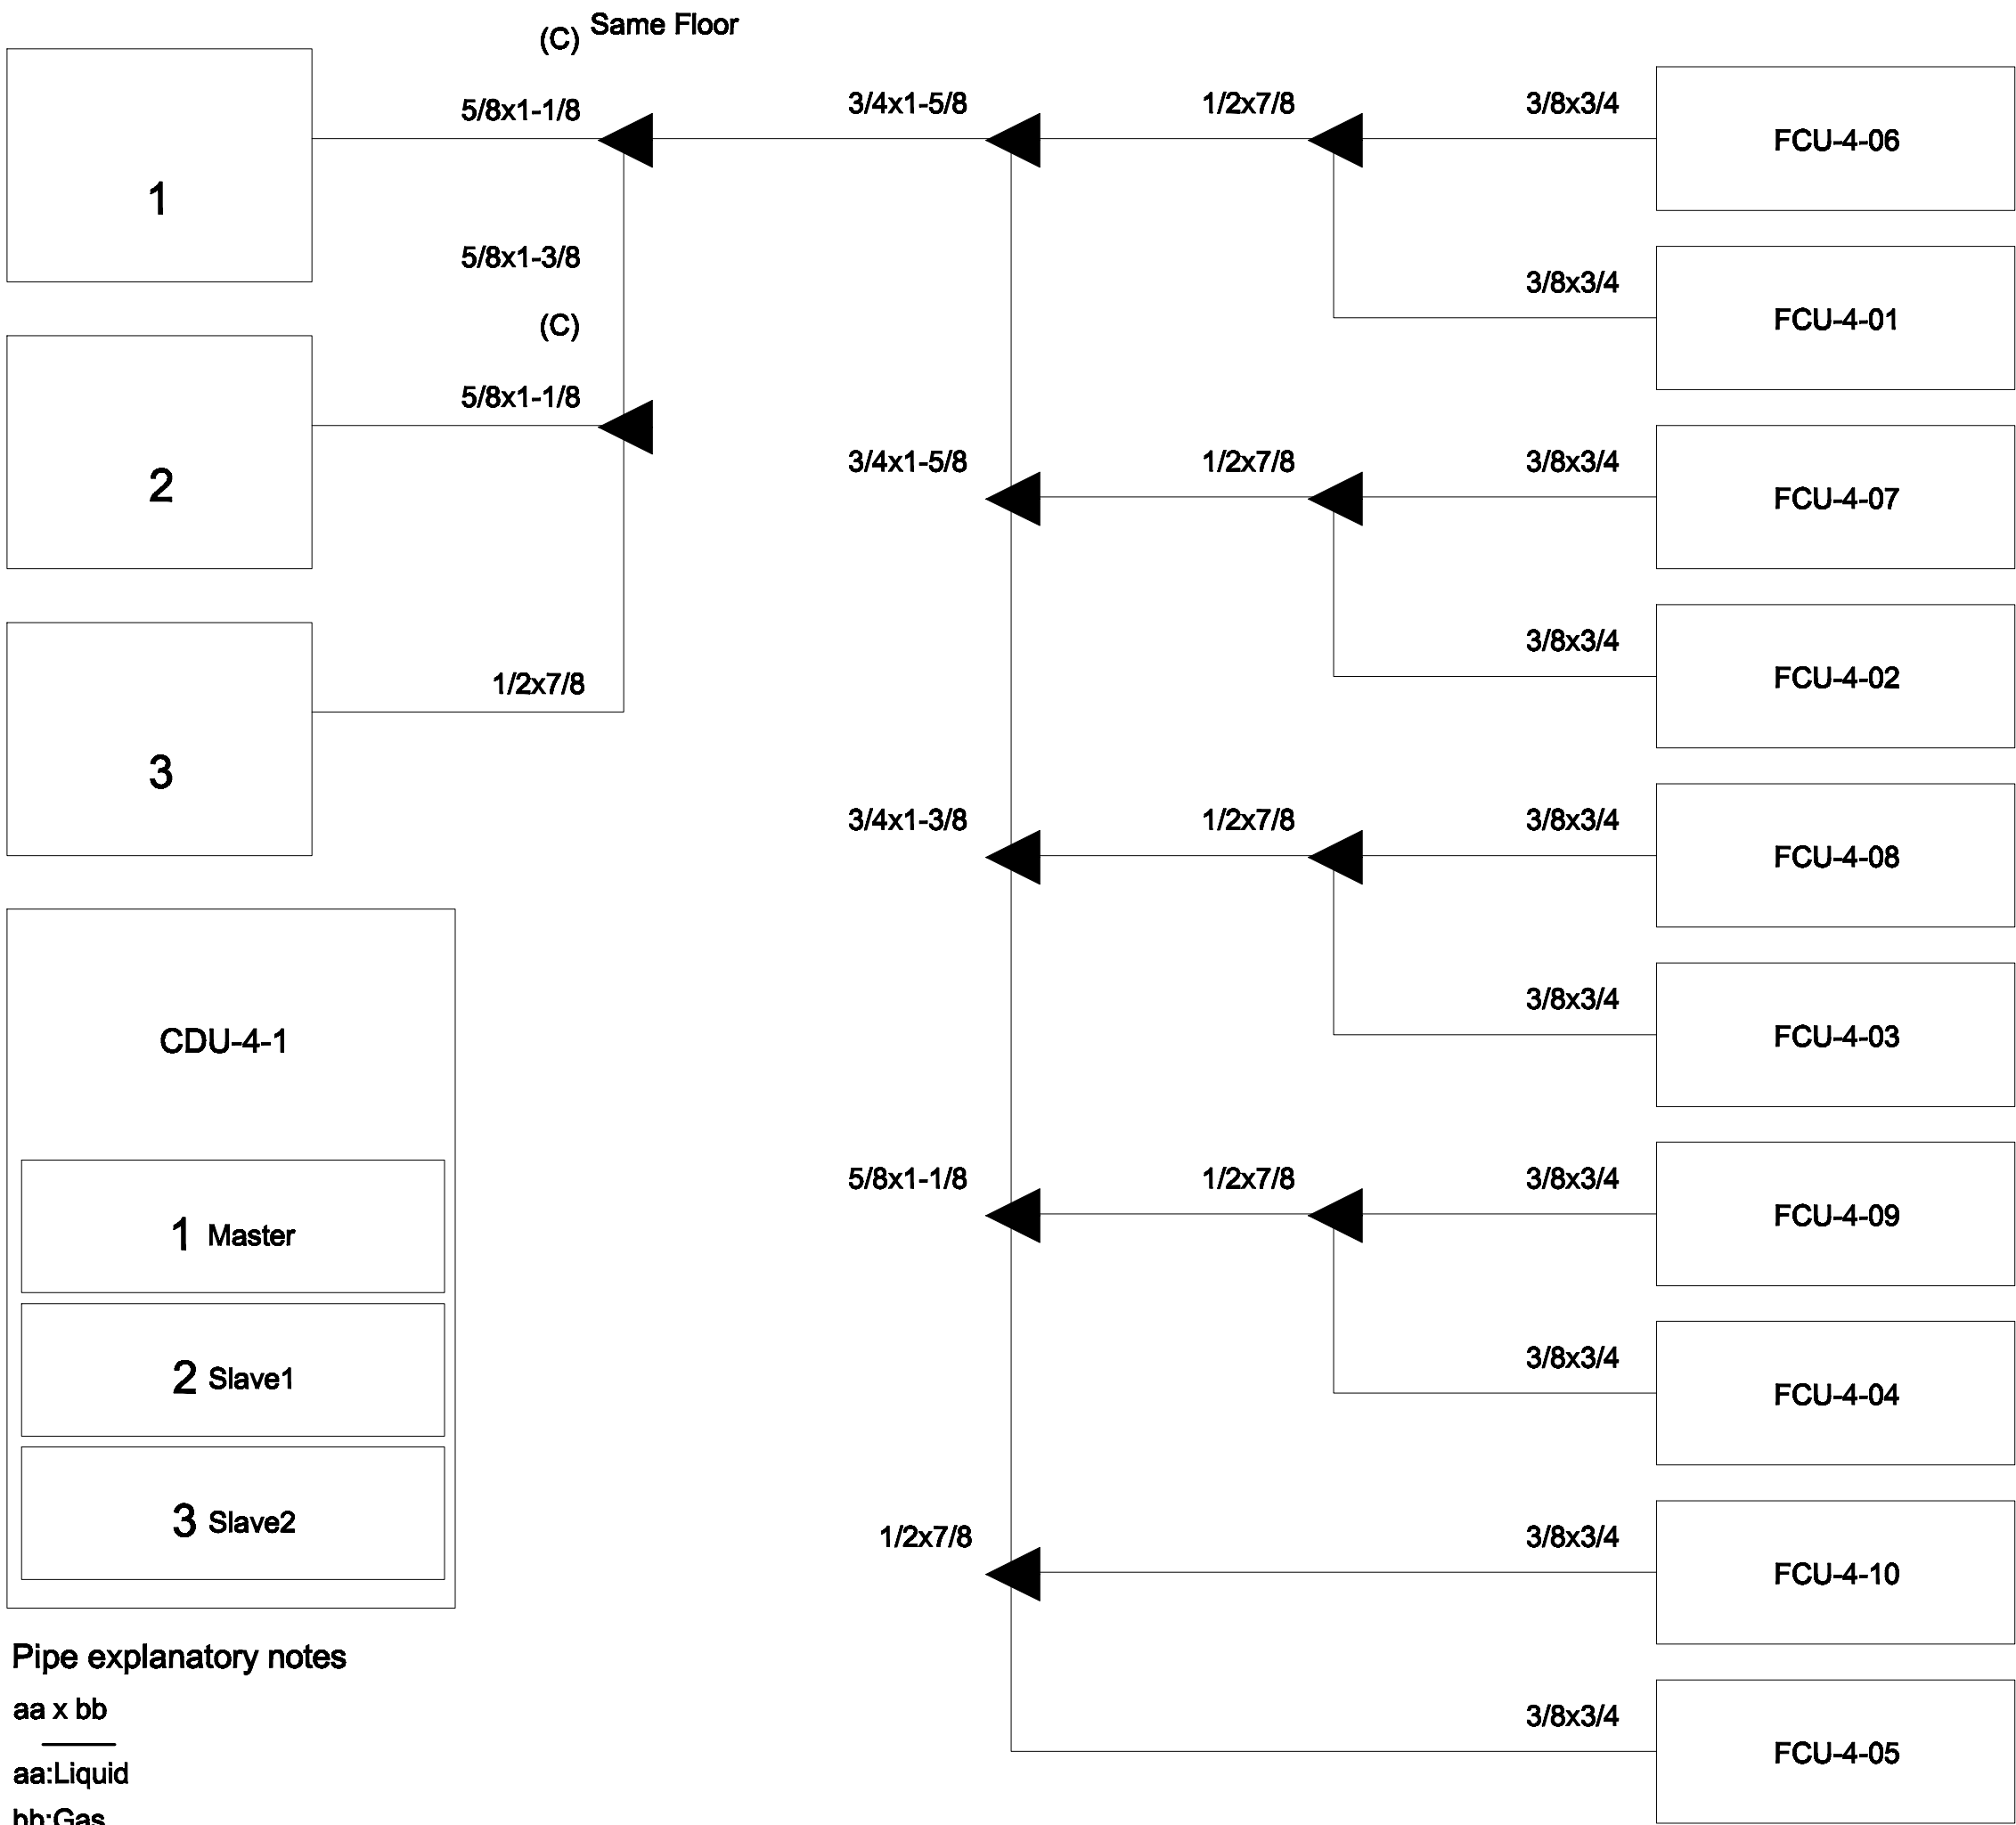

Pipe explanatory notes
aa x bb
aa:Liquid
bb:Gas
aa
aa:Liquid

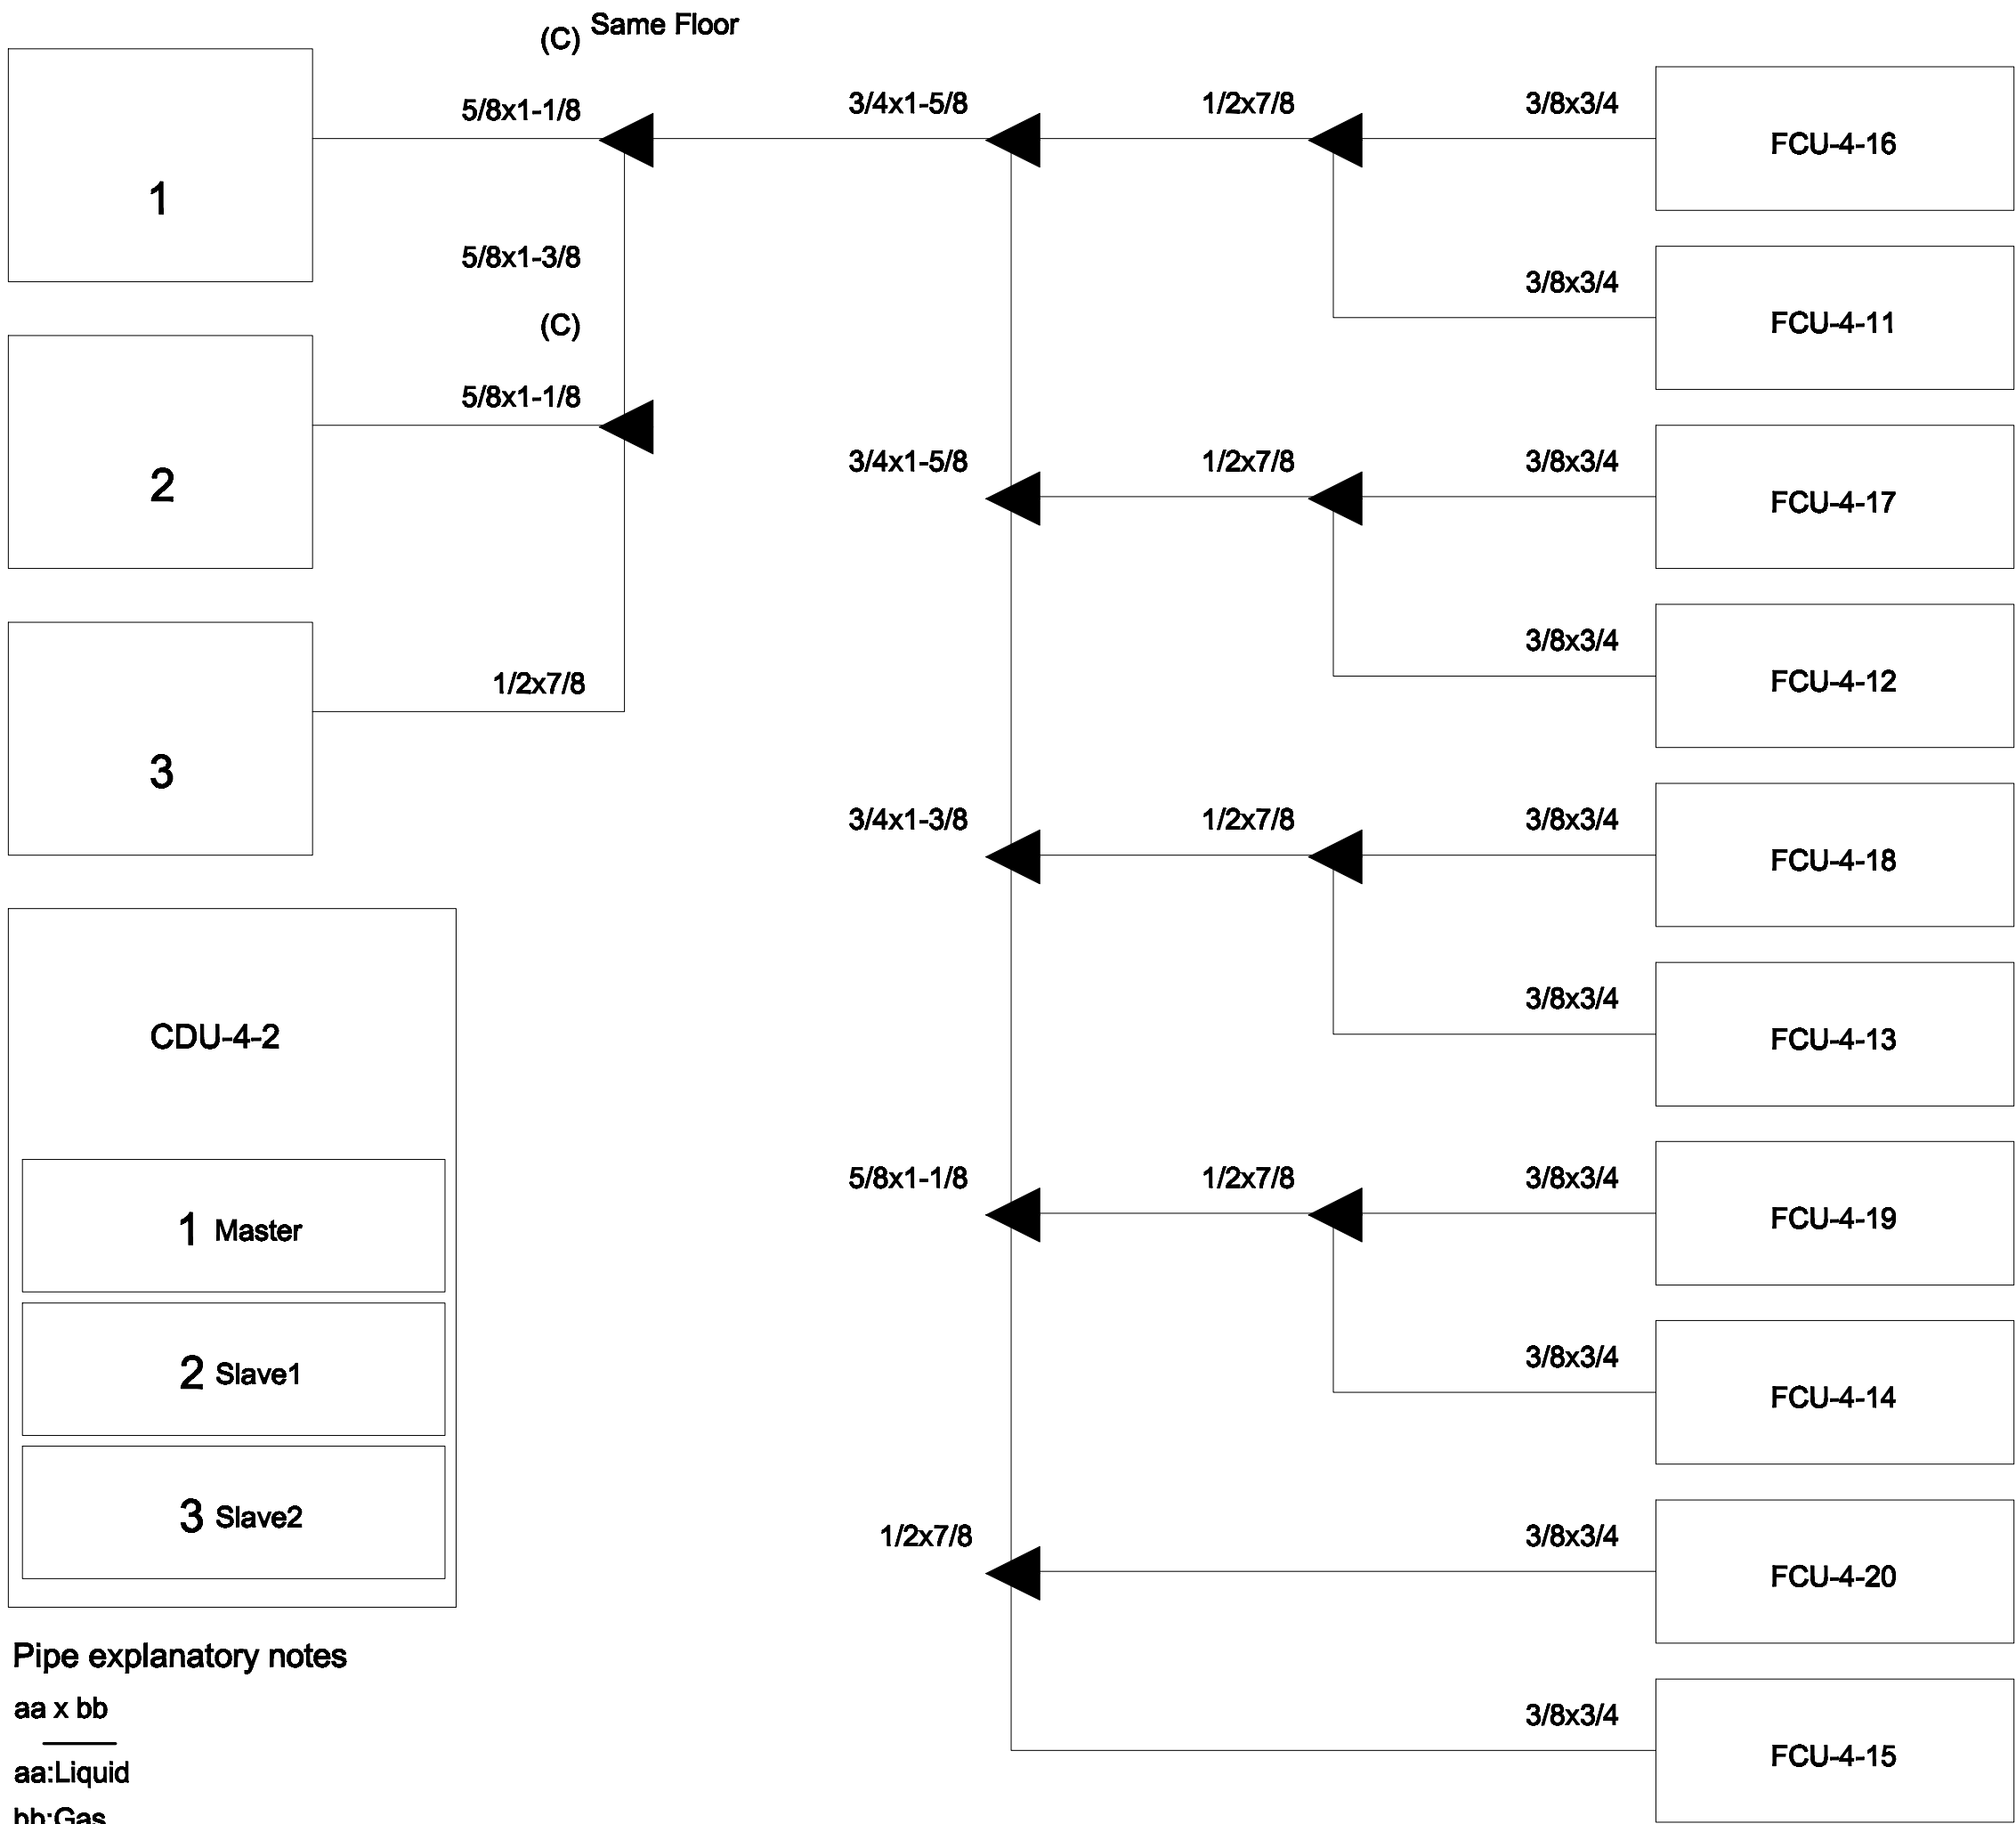

Pipe explanatory notes
aa x bb
aa:Liquid
bb:Gas
aa
aa:Liquid

PIPING DIAGRAM and VRV,VRF CONTROL DIAGRAM
มาตรฐาน
NTS.
•หมายเหตุ
Transmission cable size : 0.33 mm² (22AWG)
Wire type : LEVEL 4 (NEMA) non-polar 2Core, twisted pair solid core diameter 0.65 mm
โดยการติดตั้ง ให้เดินสายสัญญาณแนวนอนเดียวกับท่อน้ำยา



แพลนทริค
96 หมู่ 2 ต.ฟ้าฮ่าม อ.เมือง
จ.เชียงใหม่ 50000
Tel: 081 366 0002
E-MAIL: plankrich@gmail.com

PROJECT NAME
อาคาร 1 : ย้ายศาลากลางเรียนบูรณ
กลุ่มอาคารคณะมนุษยศาสตร์และสังคมศาสตร์
มหาวิทยาลัยราชภัฏเชียงใหม่
CLIENT
มหาวิทยาลัยราชภัฏเชียงใหม่ ศูนย์แม่ริม

ARCHITECTS
นาย เอกชัย ก้อยาประสิทธิ์ สด.3055
STRUCTURAL ENGINEER
วิศวกรโครงสร้าง
นาย อรรถมนูญ เทพจันทร์ อย.1401 (ผู้รับรองโครงสร้าง)
นาย ศทาวุธ ไชยเม่น อย.8674
นาย ศาสตร์ ทองพันธ์ อย.33429

สถาปนิก
นาย จักรนงค์ ใจนวล สด.4537
ELECTRICAL ENGINEER
วิศวกรไฟฟ้า
นาย ศกชัย คงธินุตร์ สด.276
SANITARY ENGINEER
วิศวกรสุขาภิบาล
นาย นายนอลกรณ์ กล่อมจิต อย.26773
MECHANICAL ENGINEER
นาย ยศธนา คุณาทรร สด.4056
นาย ณัฐพล ไชยเม่น อย.35147

REVISION DATE



TITLE
PIPING DIAGRAM

JOB NO : -
DWG BY : -
DATE : 04-2563

AC1-18



Technical drawing of a rectangular unit, likely a storage container or a piece of furniture, showing dimensions in millimeters. The unit is shown in a perspective view, with the front face and the top surface visible. The dimensions are indicated by arrows and text:

- Top width: 50 or more
- Left height: 60 or more
- Right depth: 90 or more
- Bottom length: 1800 or more

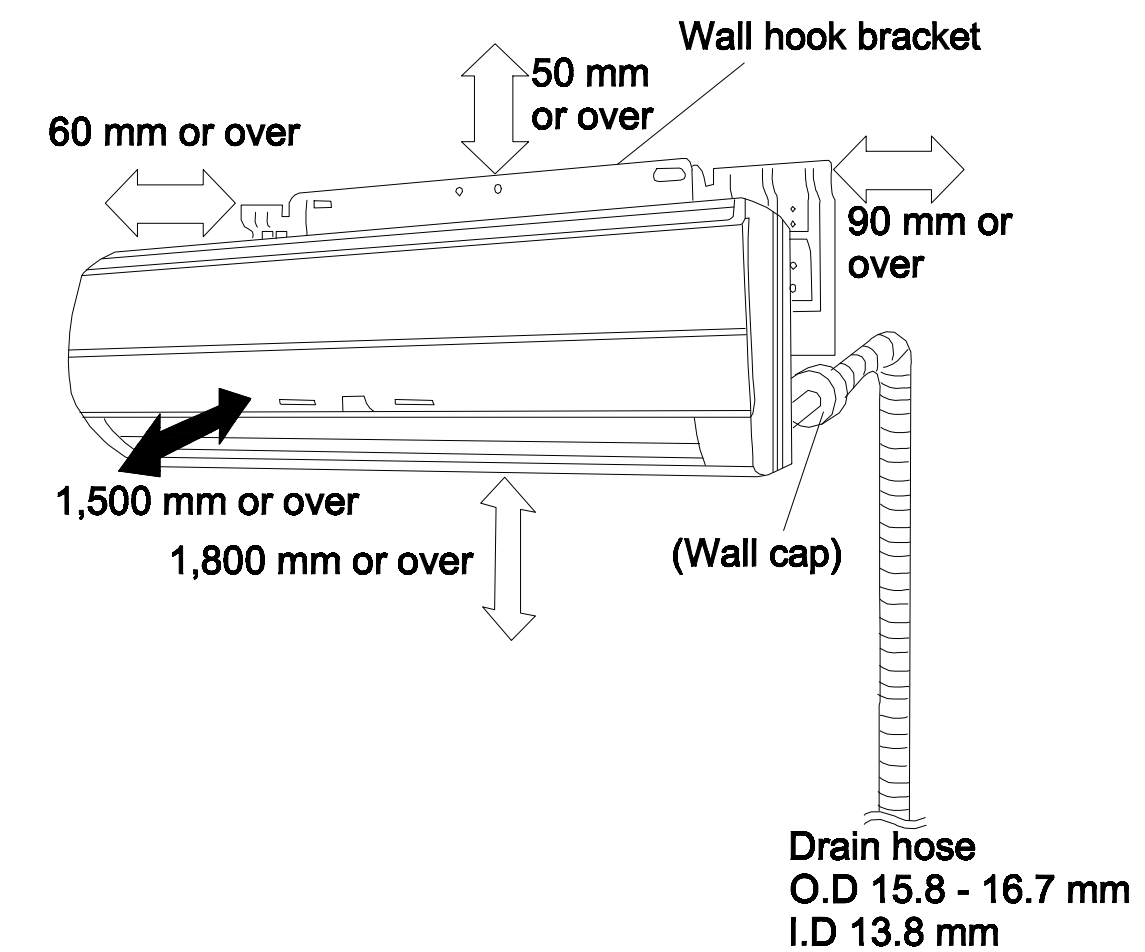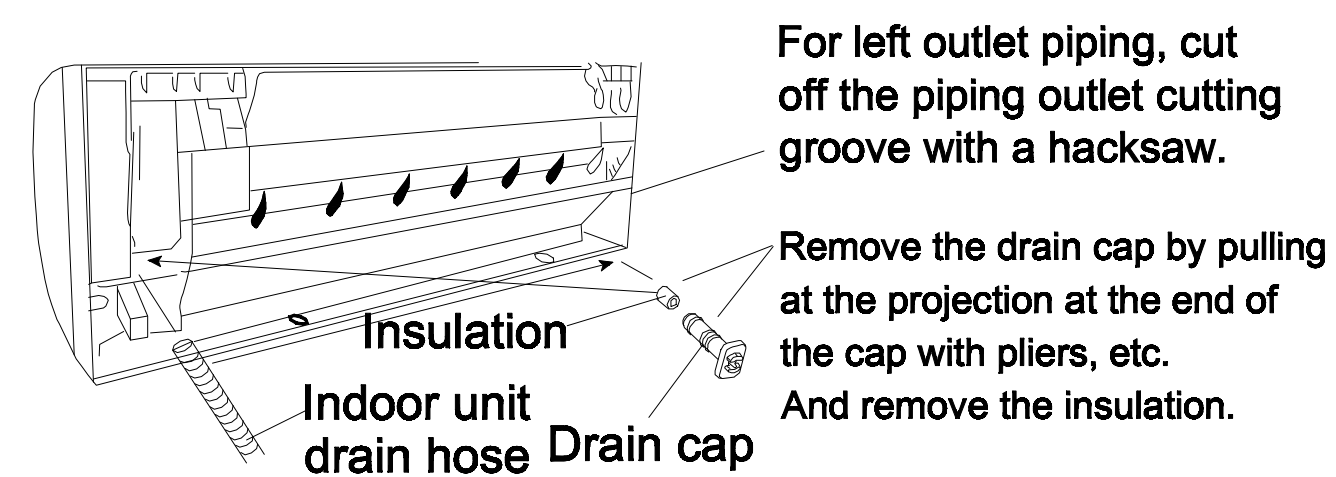

Technical drawing of a refrigerator showing dimensions:

- Width: 60 or more
- Depth: 50 or more
- Height: 90 or more
- Total height (including base): 1800 or more

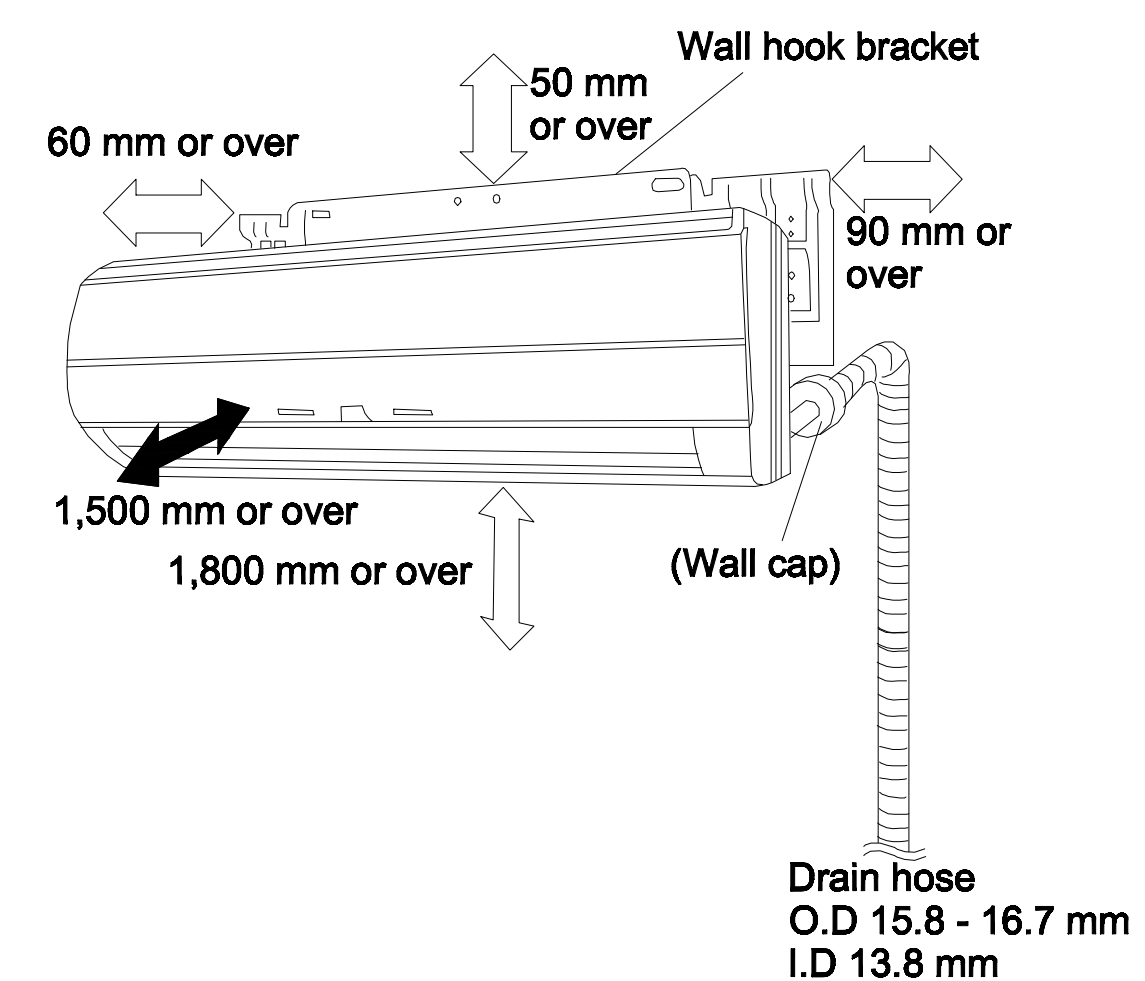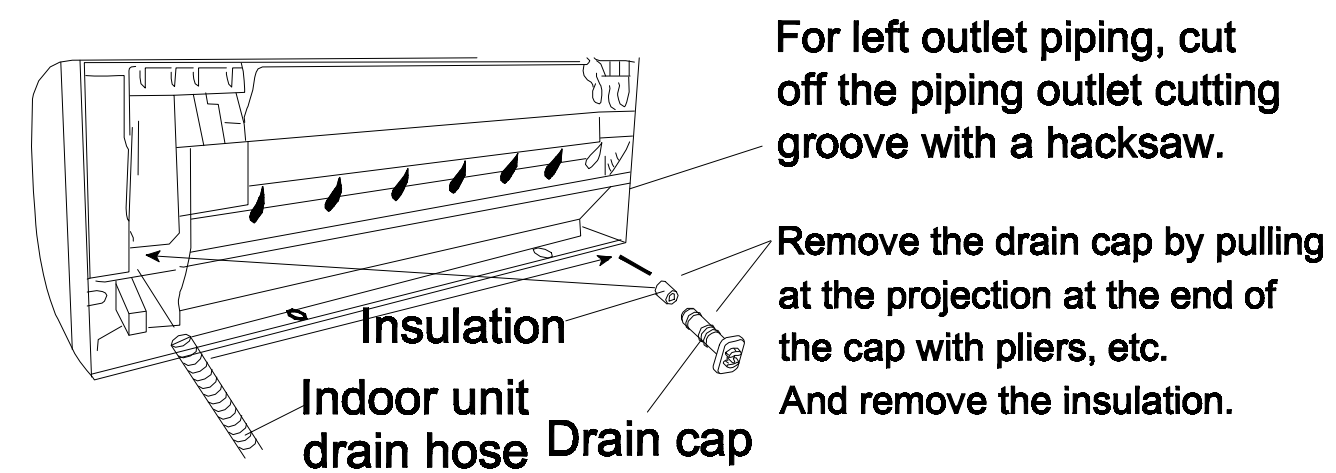

มหาวิทยาลัยราชภัฏเชียงใหม่

เพลงฤทธิ์

96 หมู่ 2 ต.ฟ้าฮ่าม อ.เมือง
จ.เชียงใหม่ 50000
Tel: 081 366 0002
E-MAIL: plankrich@gmail.com

PROJECT NAME	ชื่อโครงการ
อาคาร 1 : อาคารเรียนรวม กลุ่มอาคารคณะมนุษยศาสตร์ และสังคมศาสตร์	

CLIENT เจ้าของ
มหาวิทยาลัยราชภัฏเชียงใหม่ คุณย์แม่ริม

ARCHITECTS สถาปนิก

นาย เอกชัย กัลยาประสิทธิ์ ๑๑๑.๓๐๕๕

STRUCTURAL ENGINEER วิศวกรโครงสร้าง

นาย อรรถมนูญ เทพจันทร์ วย.1401
(ผู้รับรองโครงสร้าง)

นาย ศทาวุธ ไชยแสน สย.8674

นาย ศักดิ์ชัย ทองพันธ์ กย.33429

ELECTRICAL ENGINEER วิศวกรไฟฟ้า

 ၁၂၀၈ နံပါတ် ၄၊ ဝိသုဒ္ဓိ၊ အမှတ် ၁၆၃၇

SANITARY ENGINEER วิศวกรสุขาภิบาล

John

นาย ศุภชัย คงอินทร์ จฉ.276

นาย อลงกรณ์ กล่อมจิต ภก.26773

MACHANICAL ENGINEER วิศวกรเครื่องกล

นาย ยศธนา คุณาภร ลก.4056

1001 2010 4/20/2010 10:35:17

REVISION DATE



TITLE	

TYPICAL DETAILS

WALL MOUNTED TYPE |






JOB NO: - 101 10

DWG BY: -
DATE: 04-2563

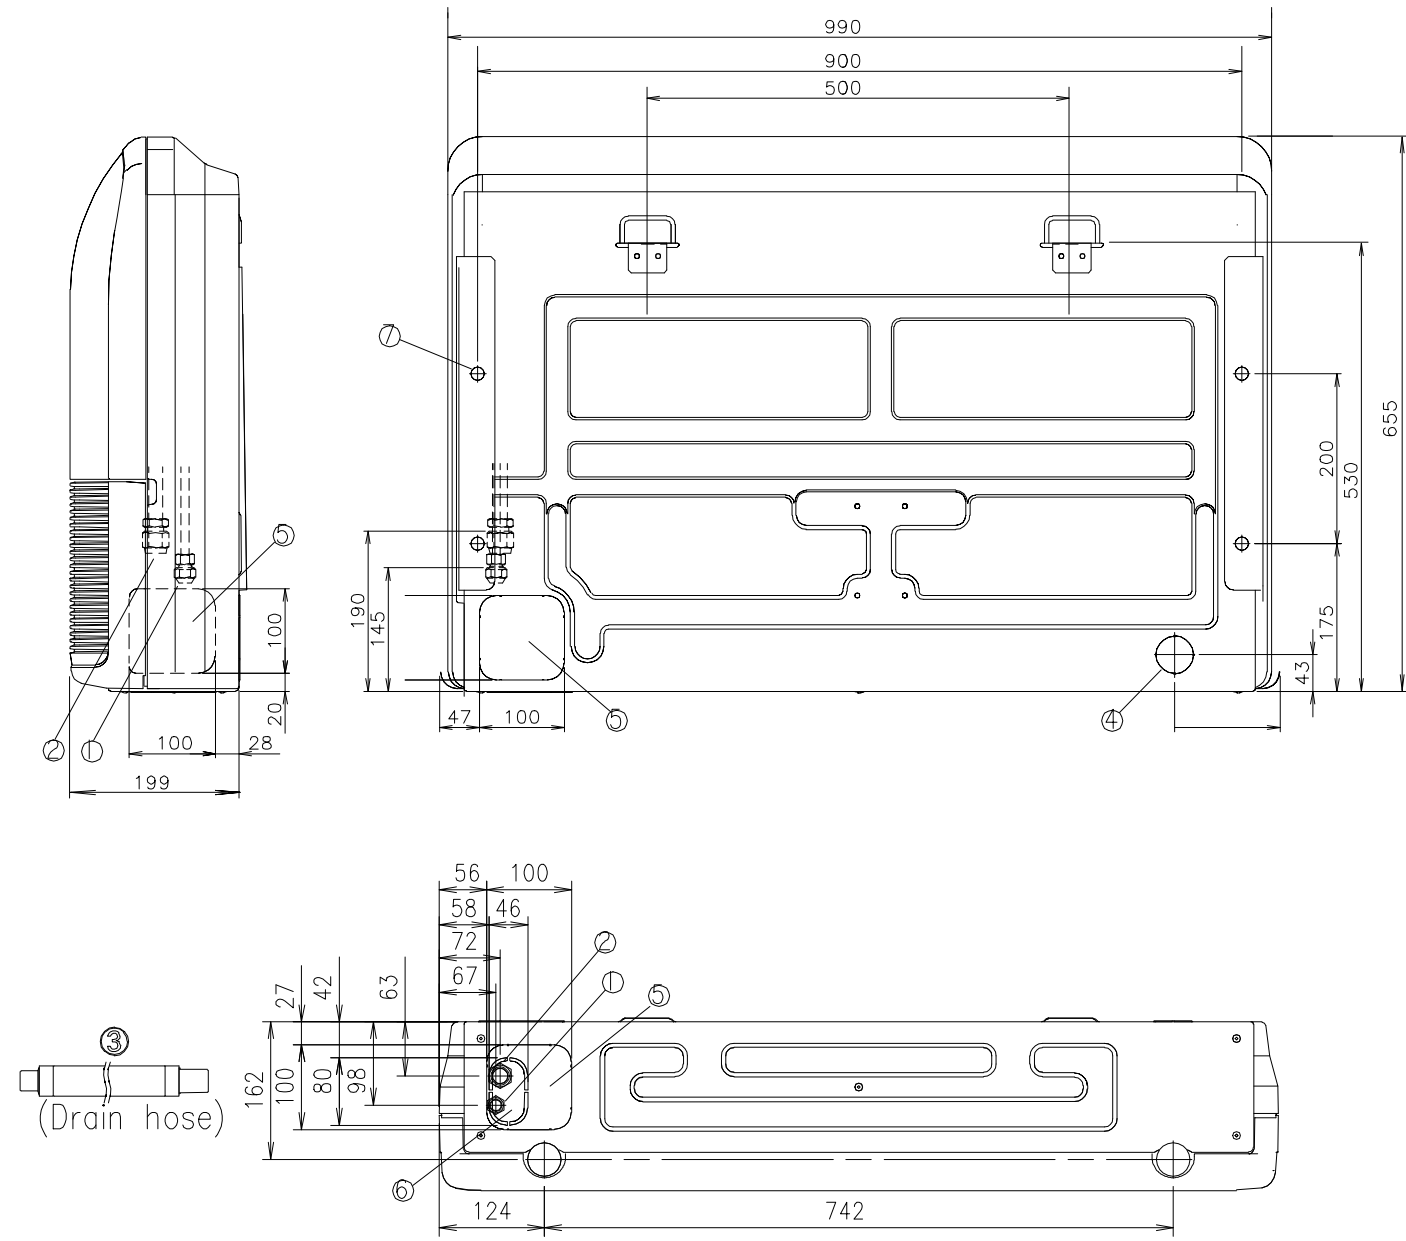
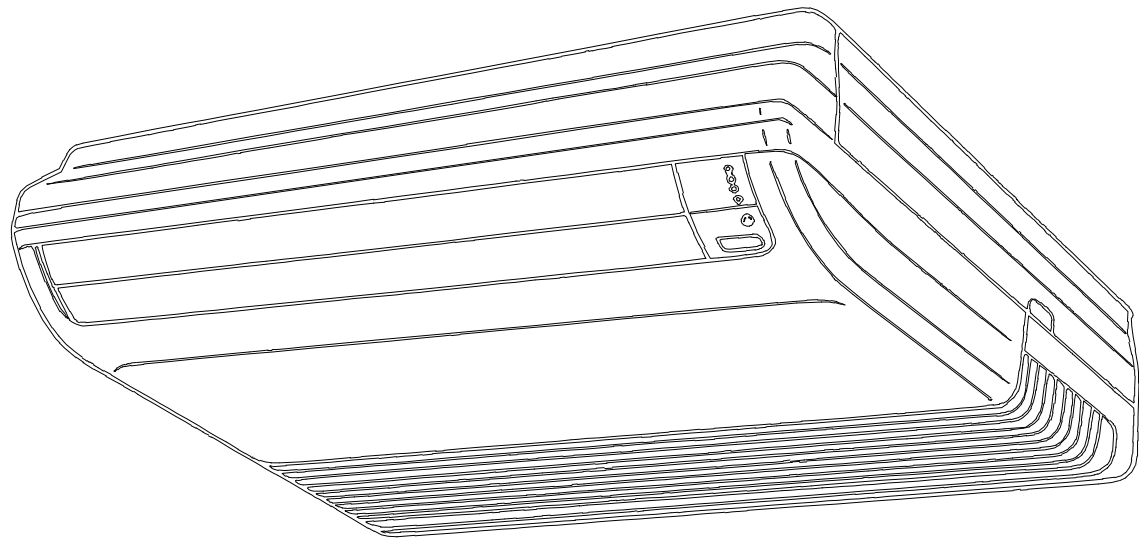


		AB*A12, AB*A14	AB*A18, AB*A24
①	Refrigerant pipe flare connection	Liquid Gas	② 6.35 mm ③ 9.52 mm
④	Drain hose	VP25 (ø 25 mm I.D.), ø 32 mm (O.D.)	⑤ 15.88 mm
⑥	Knock out hole	Drain outlet	⑦ 45 mm
⑧	Hole for lifting bolt		Use M10 screw bolt

INSTALLATION PLACE

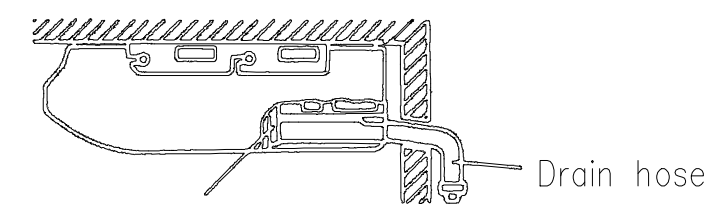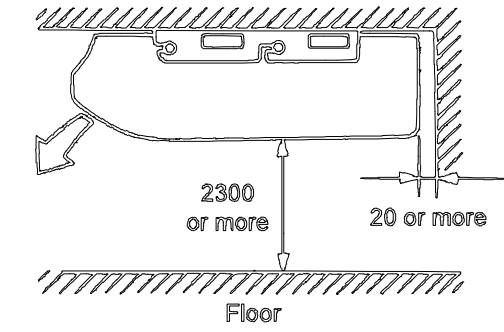
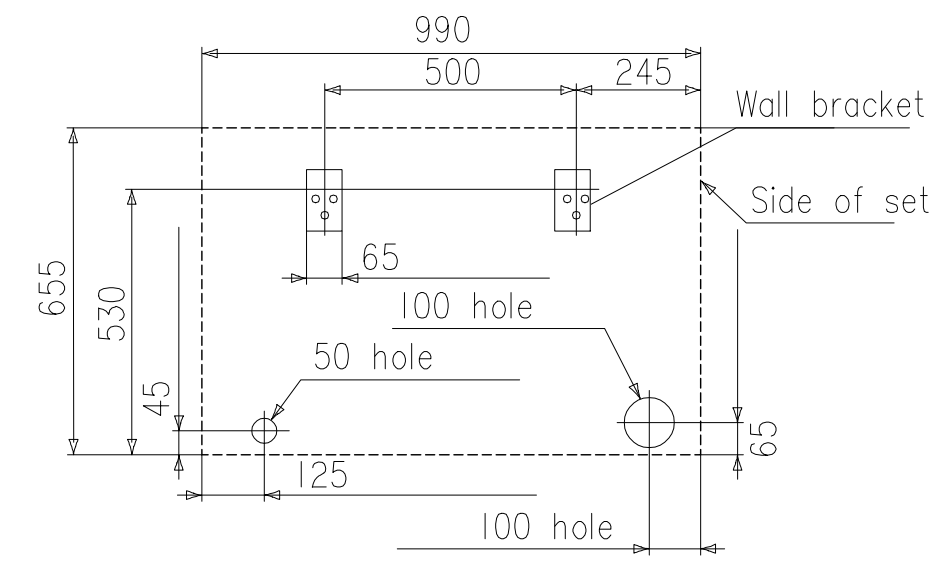
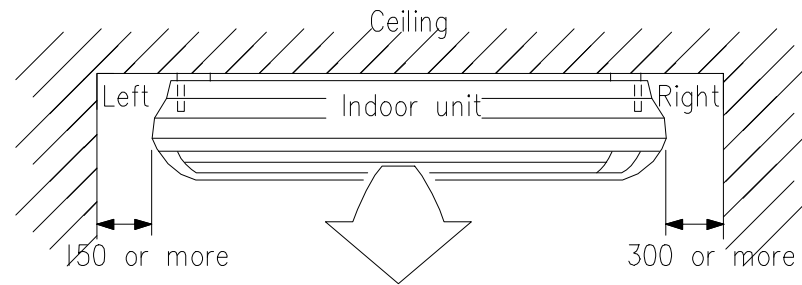
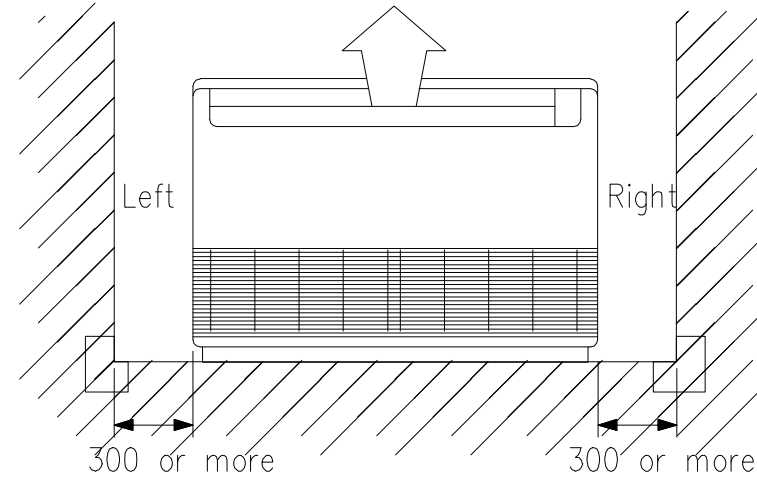


Arrange the drain hose
Lower than this portion.

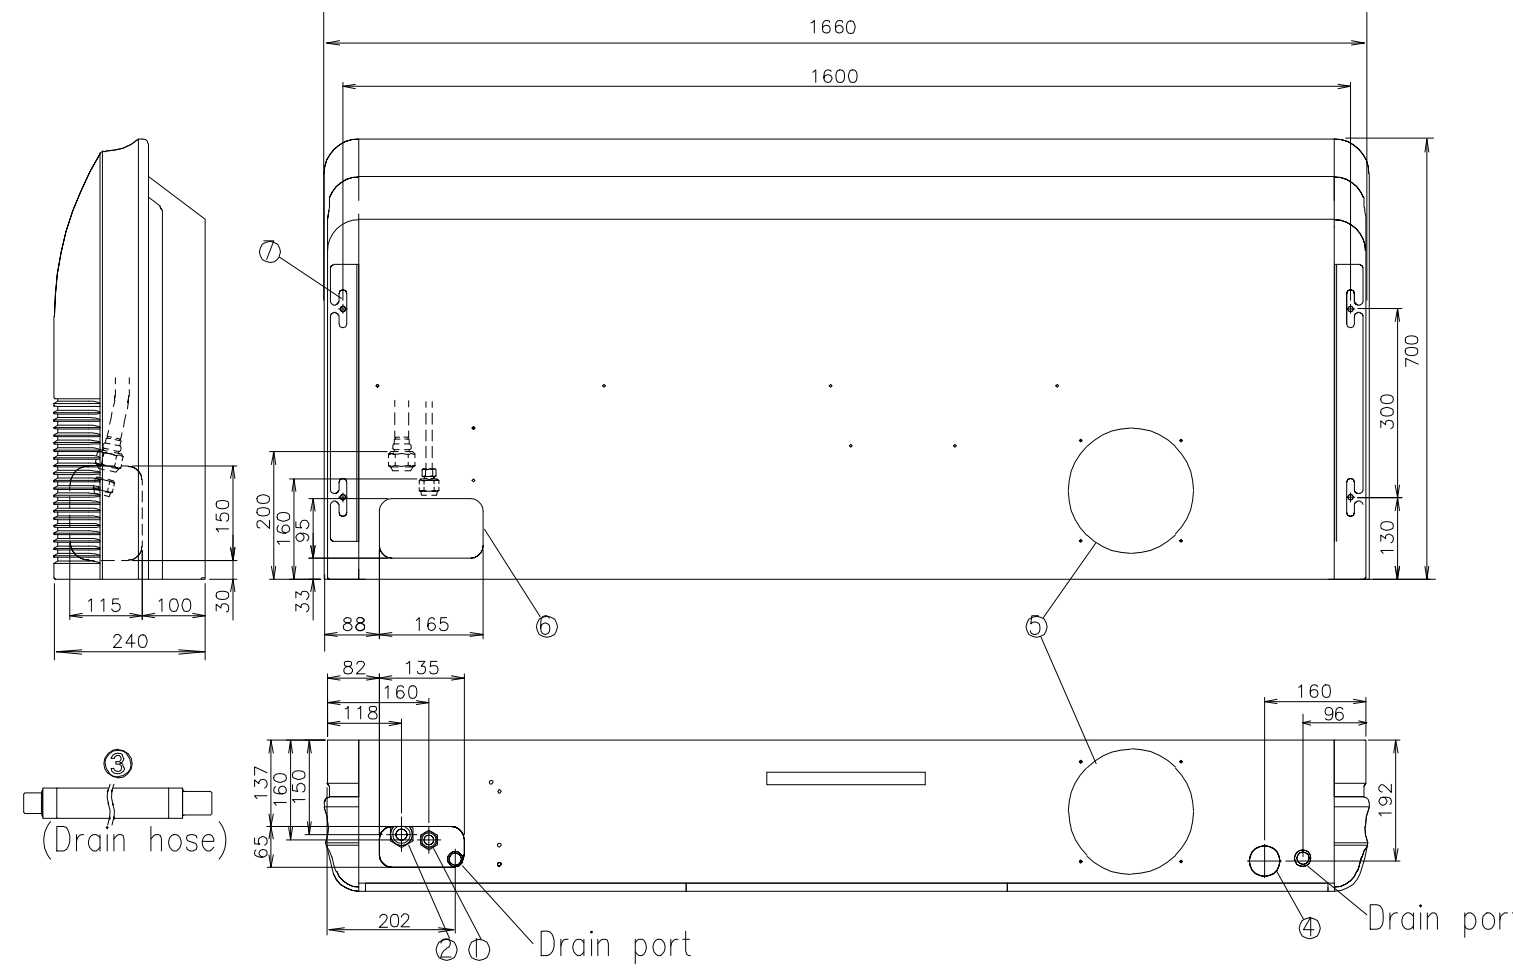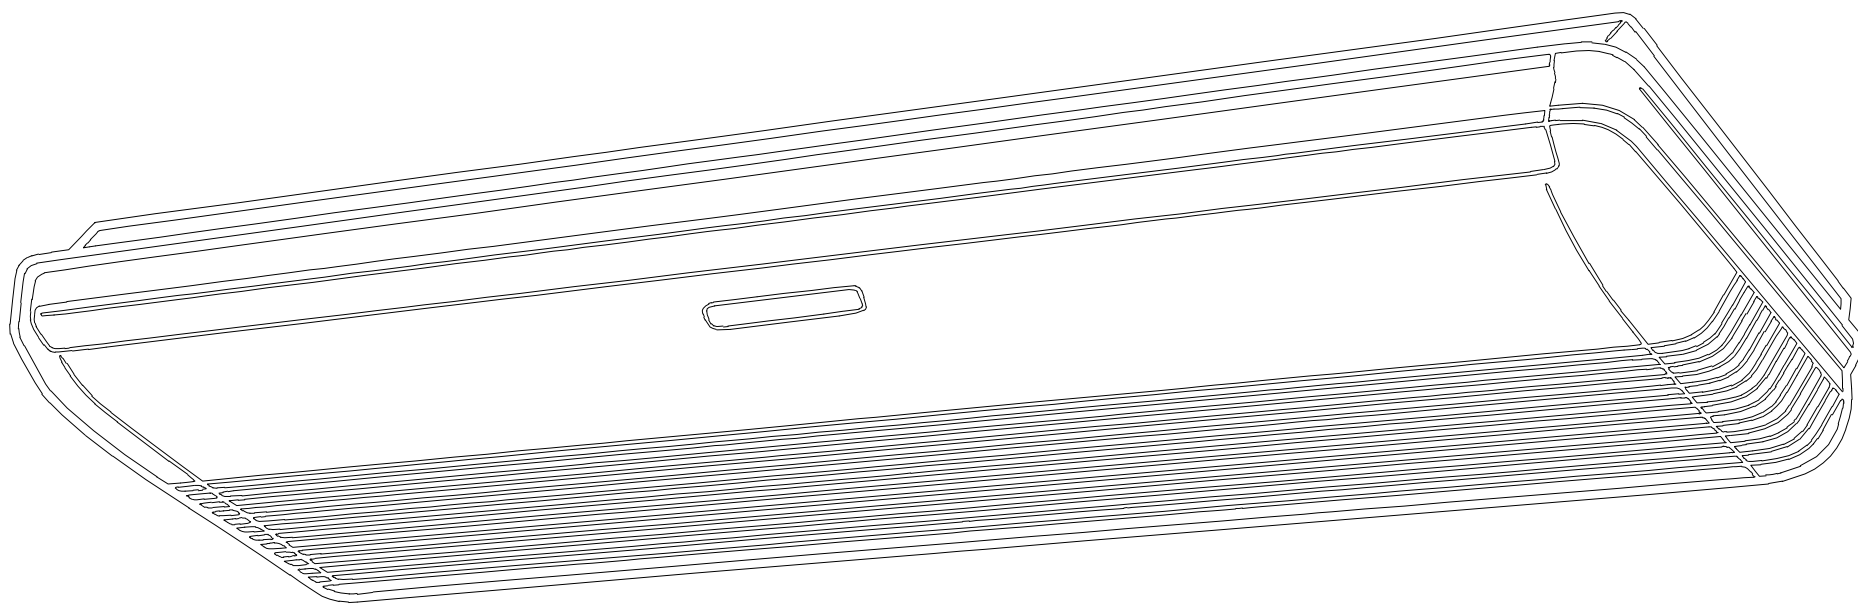

		AB*A30	AB*A36, AB*A45, AB*A54
①	Refrigerant pipe flare connection	Liquid Gas	② 9.52 mm ③ 9.52 mm
④	Drain hose	VP25 (ø 25 mm I.D.), ø 32 mm (O.D.)	⑤ 19.05 mm
⑥	Knock out hole	Drain outlet	⑦ 50 mm
⑧	Hole for lifting bolt	Fresh air Refrigerant pipe	⑨ 200 mm
⑩	Hole for lifting bolt		Use M10 screw bolt

INSTALLATION PLACE

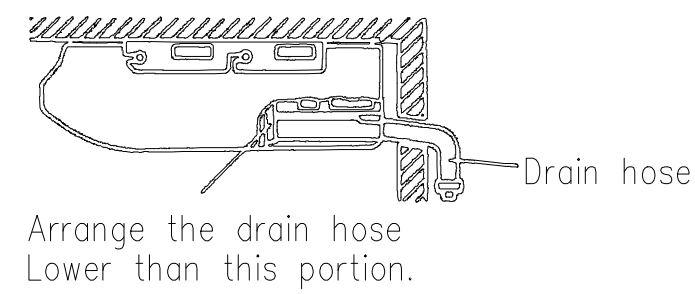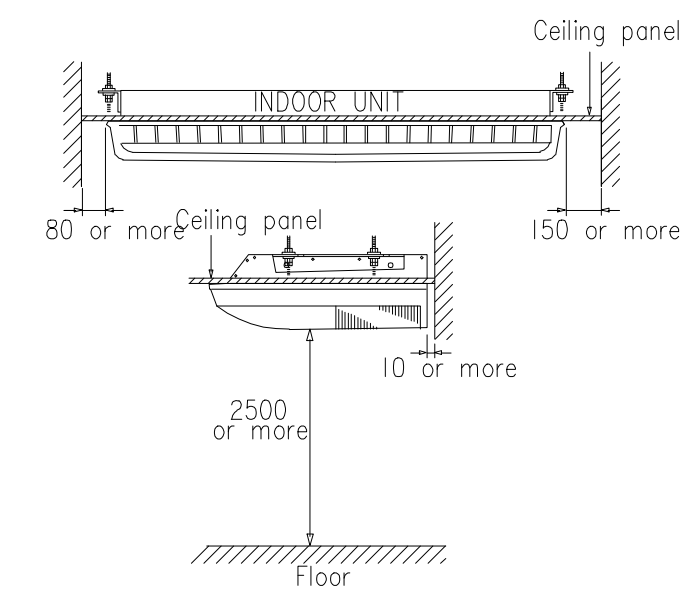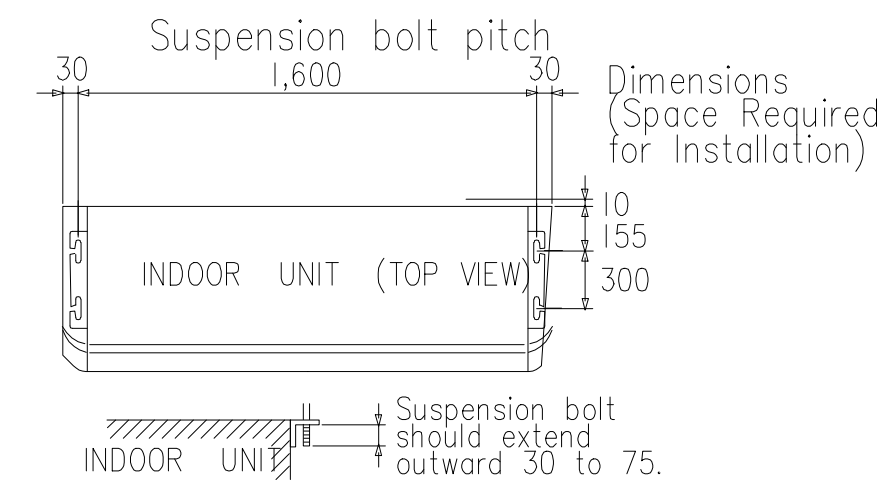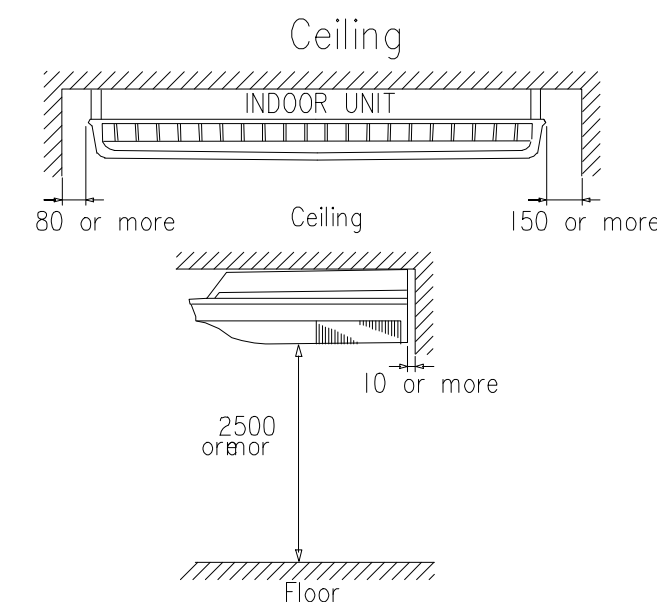

Arrange the drain hose
Lower than this portion.



มหาวิทยาลัยราชภัฏเชียงใหม่

แฟลชการ์ด

96 หมู่ 2 ต.ฟ้าฮ่าม อ.เมือง
จ.เชียงใหม่ 50000
Tel: 081 366 0002
E-MAIL: plankrich@gmail.com

PROJECT NAME

อาคาร : อาคารเรียนรวม
กลุ่มอาคารคณะมนุษยศาสตร์
และสังคมศาสตร์

CLIENT

มหาวิทยาลัยราชภัฏเชียงใหม่ ศูนย์แม่ริม

ARCHITECTS

นาย เอกชัย กิตยาประสิทธิ์ สด.3055

STRUCTURAL ENGINEER

นาย อรรถมนู เก่งจันทร์ วย.1401
(ผู้รับโอนโครงสร้าง)

นาย ศุภวิช ไชยแสน สด.8674

ELECTRICAL ENGINEER

นาย ศุภวิช ไชยแสน สด.8674

SANITARY ENGINEER

นาย อรรถมนู เก่งจันทร์ สด.26773

MACHANICAL ENGINEER

นาย ยศธนา คุณาภกร สด.4056

REVISION DATE

นาย อรรถมนู เก่งจันทร์ สด.26773

TITLE

นาย ยศธนา คุณาภกร สด.4056

JOB NO. : -


DWG BY : -

DATE : 04-2563

TYPICAL DETAILS


CEILING TYPE

AC1-20

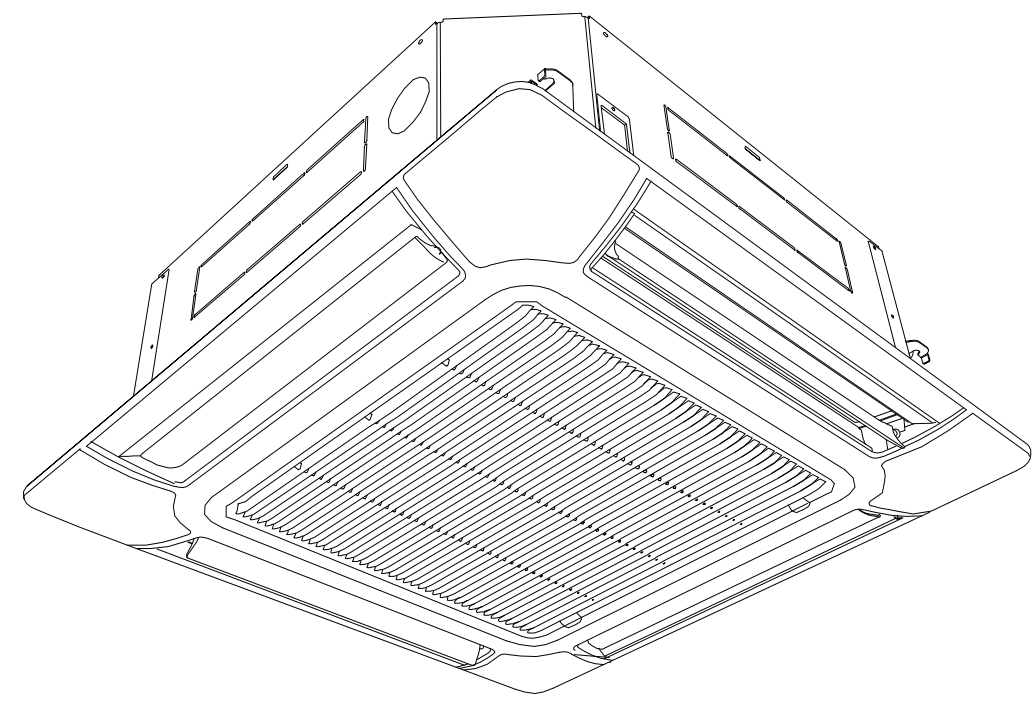




Discharge Direction Setting

? The discharge direction can be selected as shown below.
4 direction

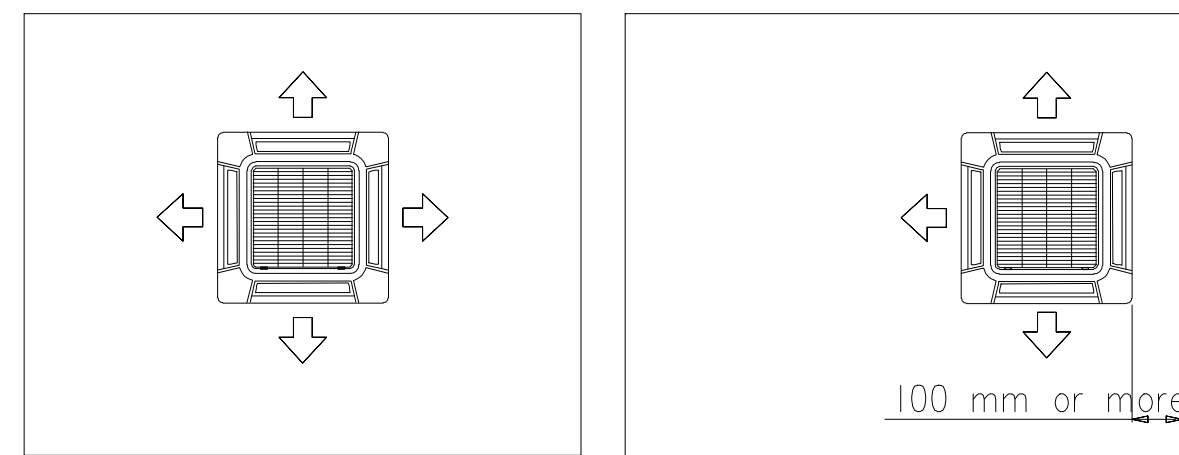


Hanging preparations

? Firmly fasten the hanging bolts as shown by the other method.
? Install the hanging bolts at a place where they would be capable of holding a weight of at least 490 N per bolt.

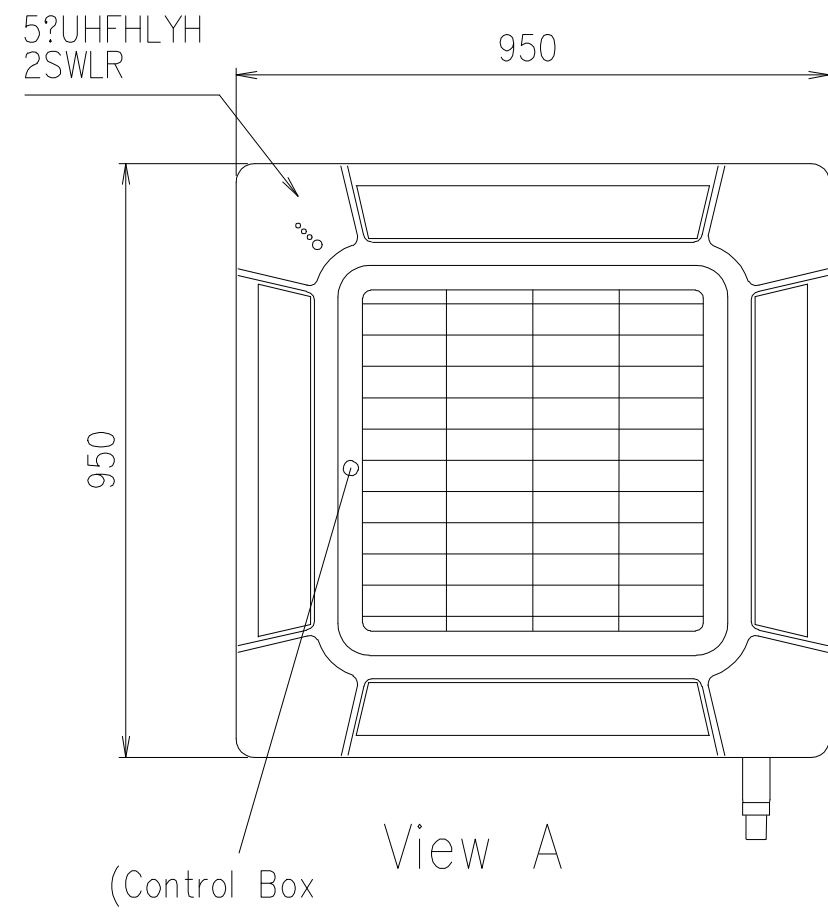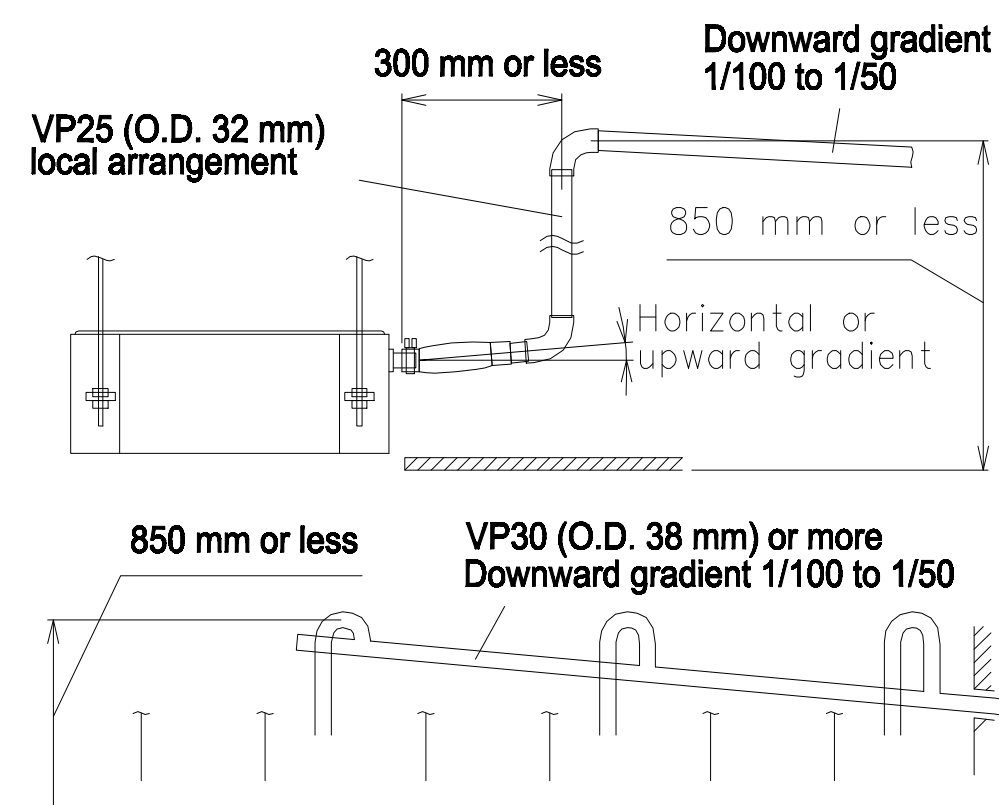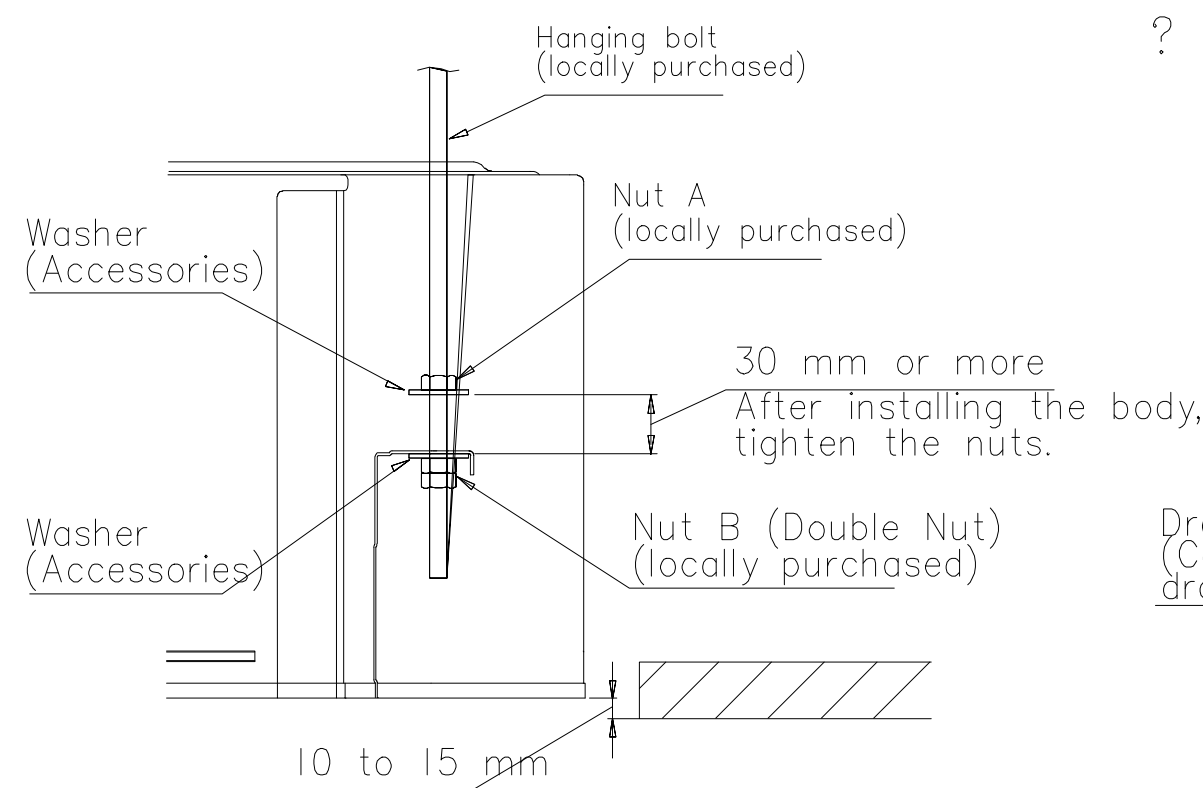



Installation dimensions
Ceiling height is shown in the
256 mm or more (AUXD18,24)
298 mm or more (AUXA18,24,30,34,36,54)

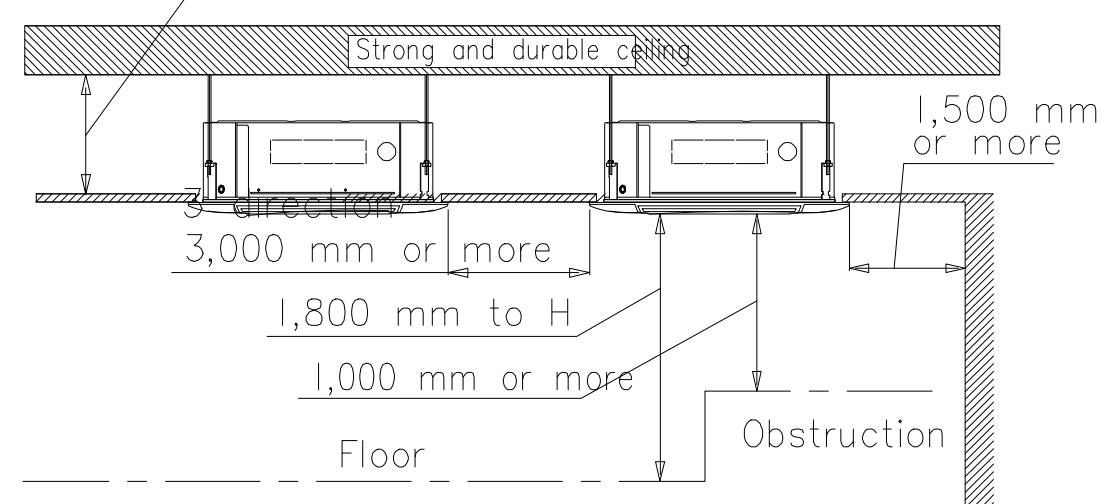

Function setting	H (mm)							
	AUXD 18	AUXD 24	AUXA 18	AUXA 24	AUXA 30	AUXA 34	AUXA 36	AUXA 45
Standard mode	3,000	3,000	3,200	3,200	3,200	3,200	3,200	3,200
High Ceiling mode	3,500	3,500	3,600	3,600	3,600	3,600	4,200	4,200



* Be sure to make the function settings with the remote controller according to the installed ceiling height.
* Be sure to make the function settings with the remote controller according to the installed ceiling height.

? Refrigerant piping and drain piping positions.

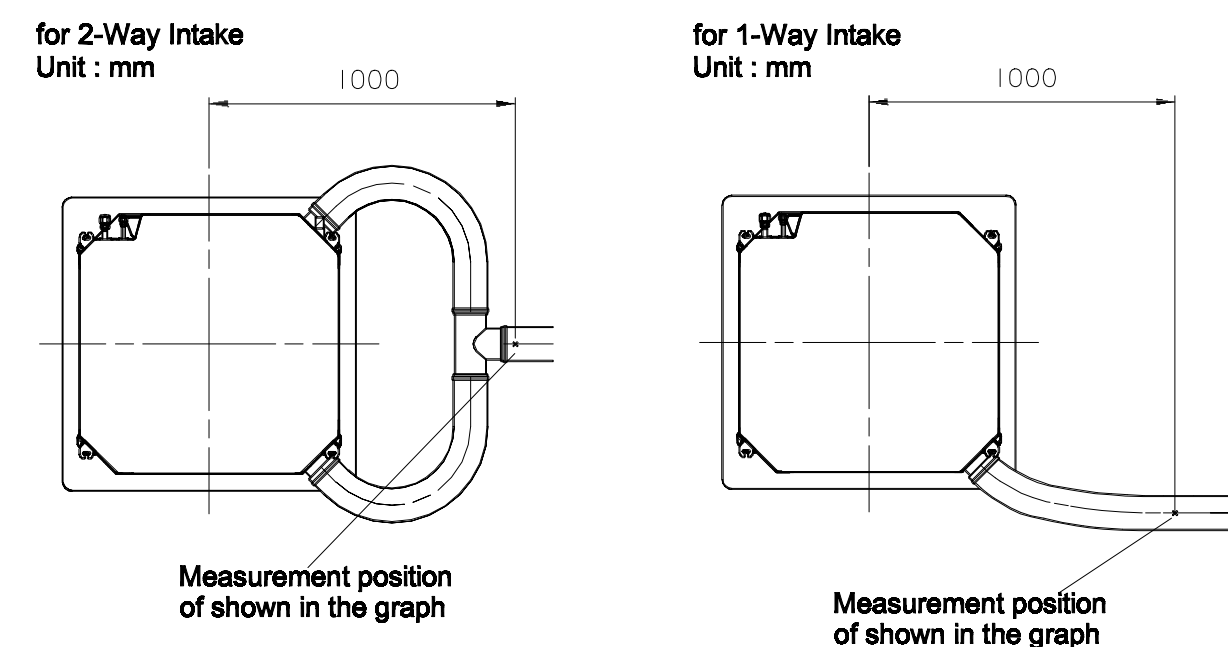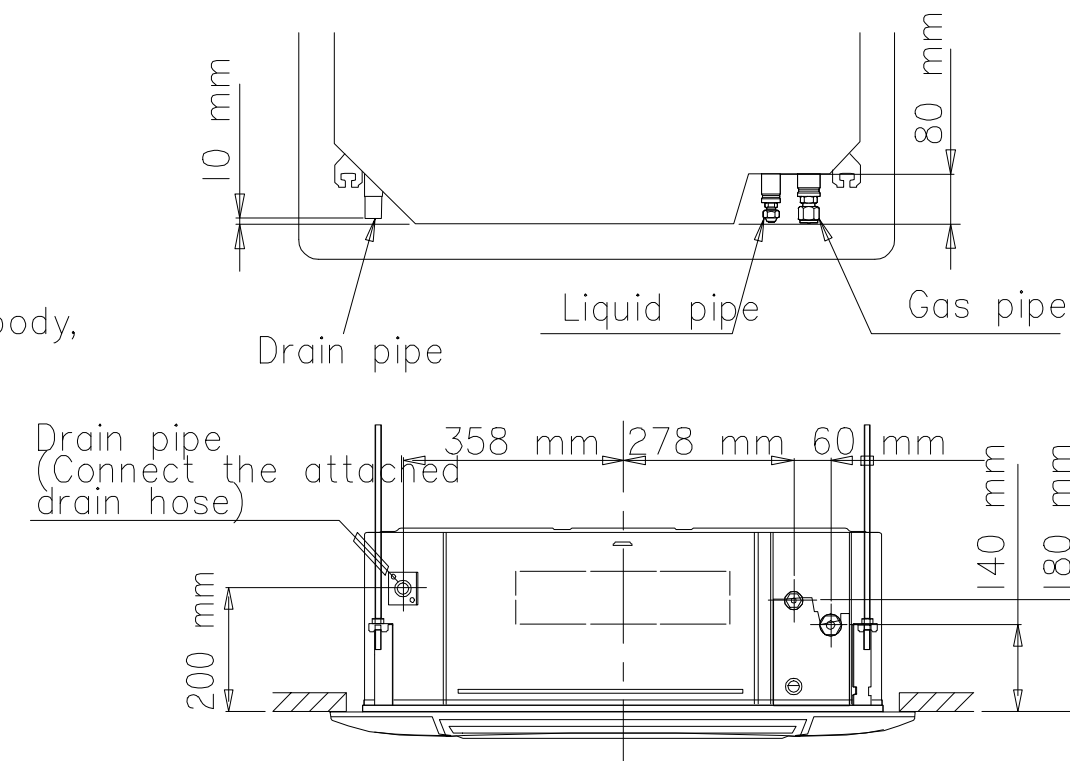


Position the ceiling hole and hanging bolts

(1) Positions of the ceiling opening, hanging bolt pitch, piping and ducts. (unit: mm) Ceiling opening and hanging bolt pitch.

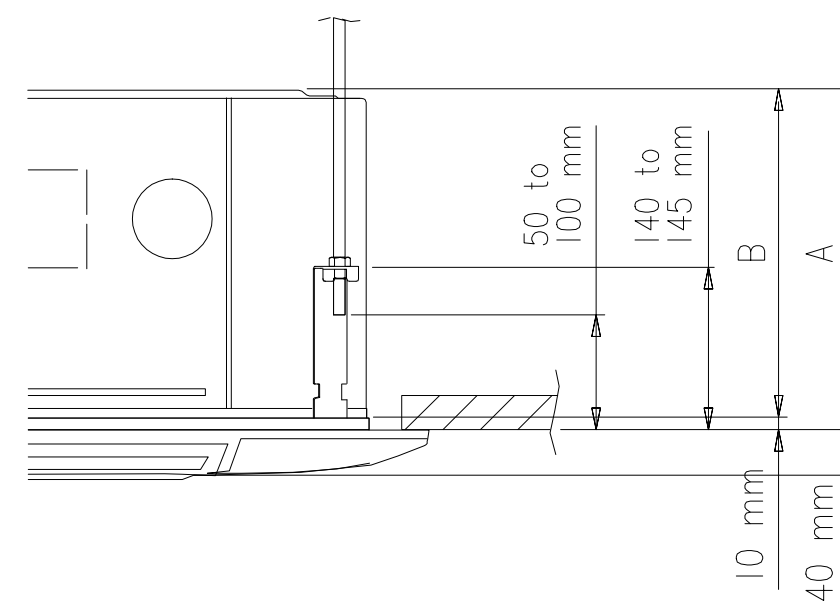
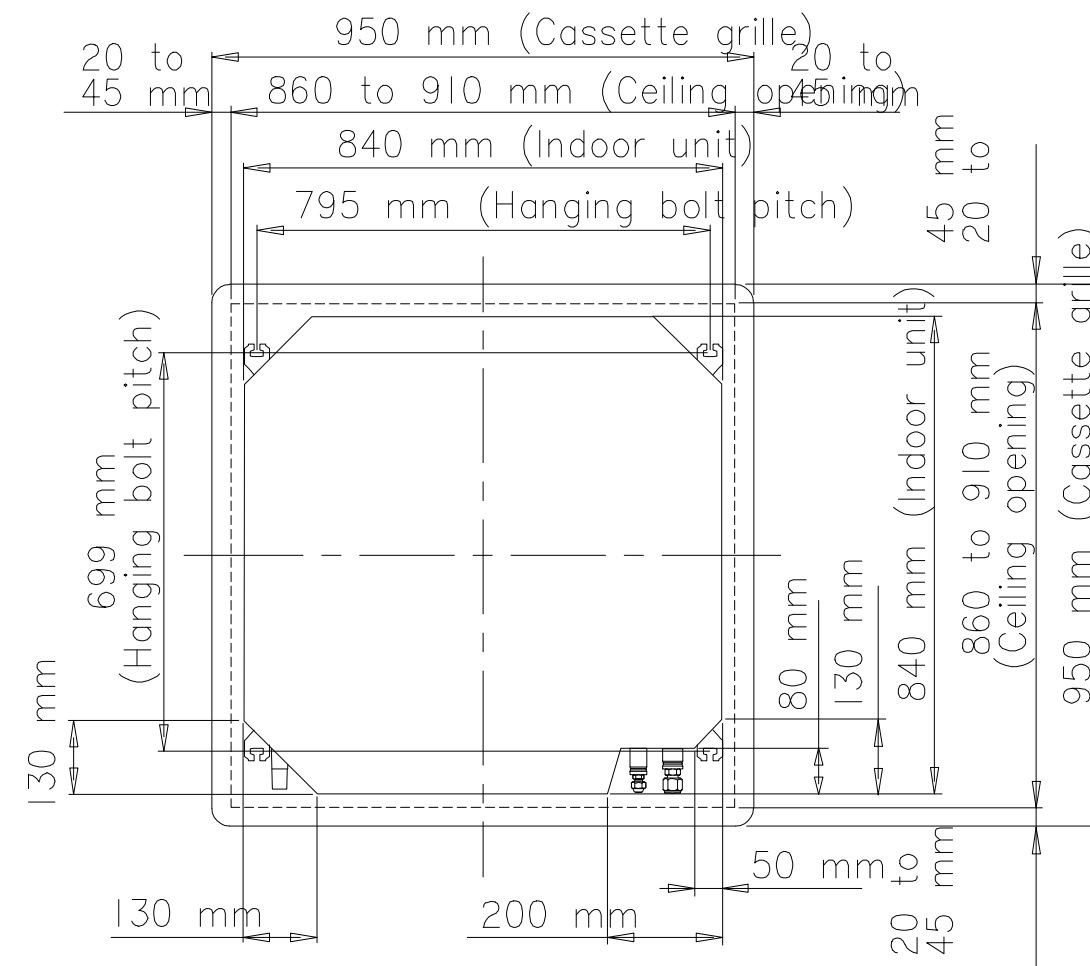


INSTALLATION FOR FRESH AIR EXAMPLE

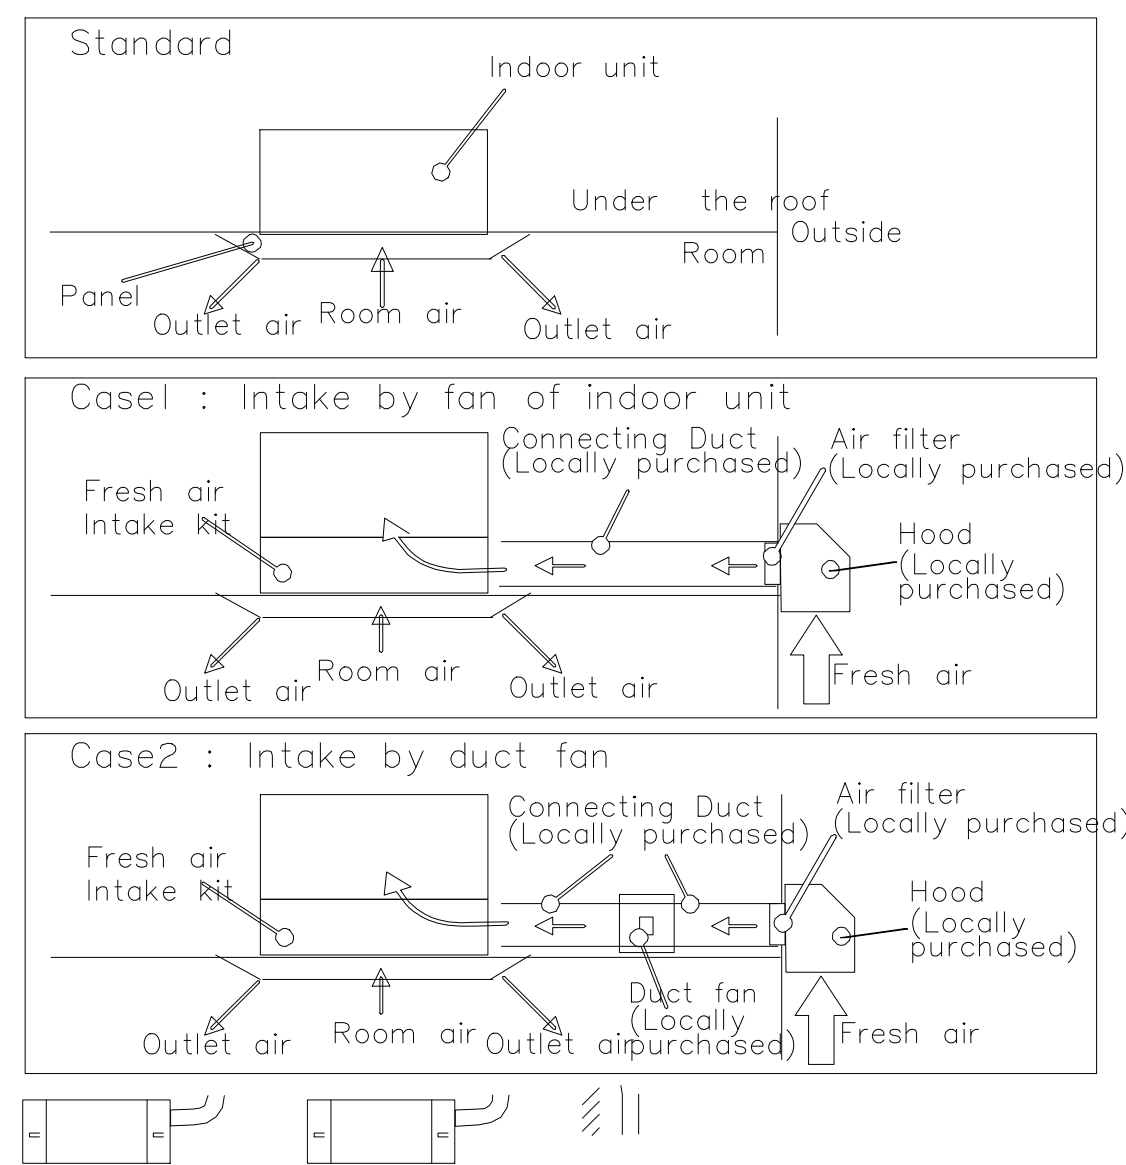


Working procedure

- (1) Install the attached drain hose to the drain port of the body. Install the hose band from the top of the hose within the graphic display area. Secure firmly with the hose band.
- (2) Use vinyl adhesive agent to glue the drain piping (PVC pipe VP25) which is prepared on site or elbow socket. (Apply color adhesive agent evenly until the gauge line and seal)
- (3) Check the drainage. (See separate diagram)
- (4) Install the heat insulation.
- (5) Use the attached heat insulation to insulate the drain port and band parts of the body.

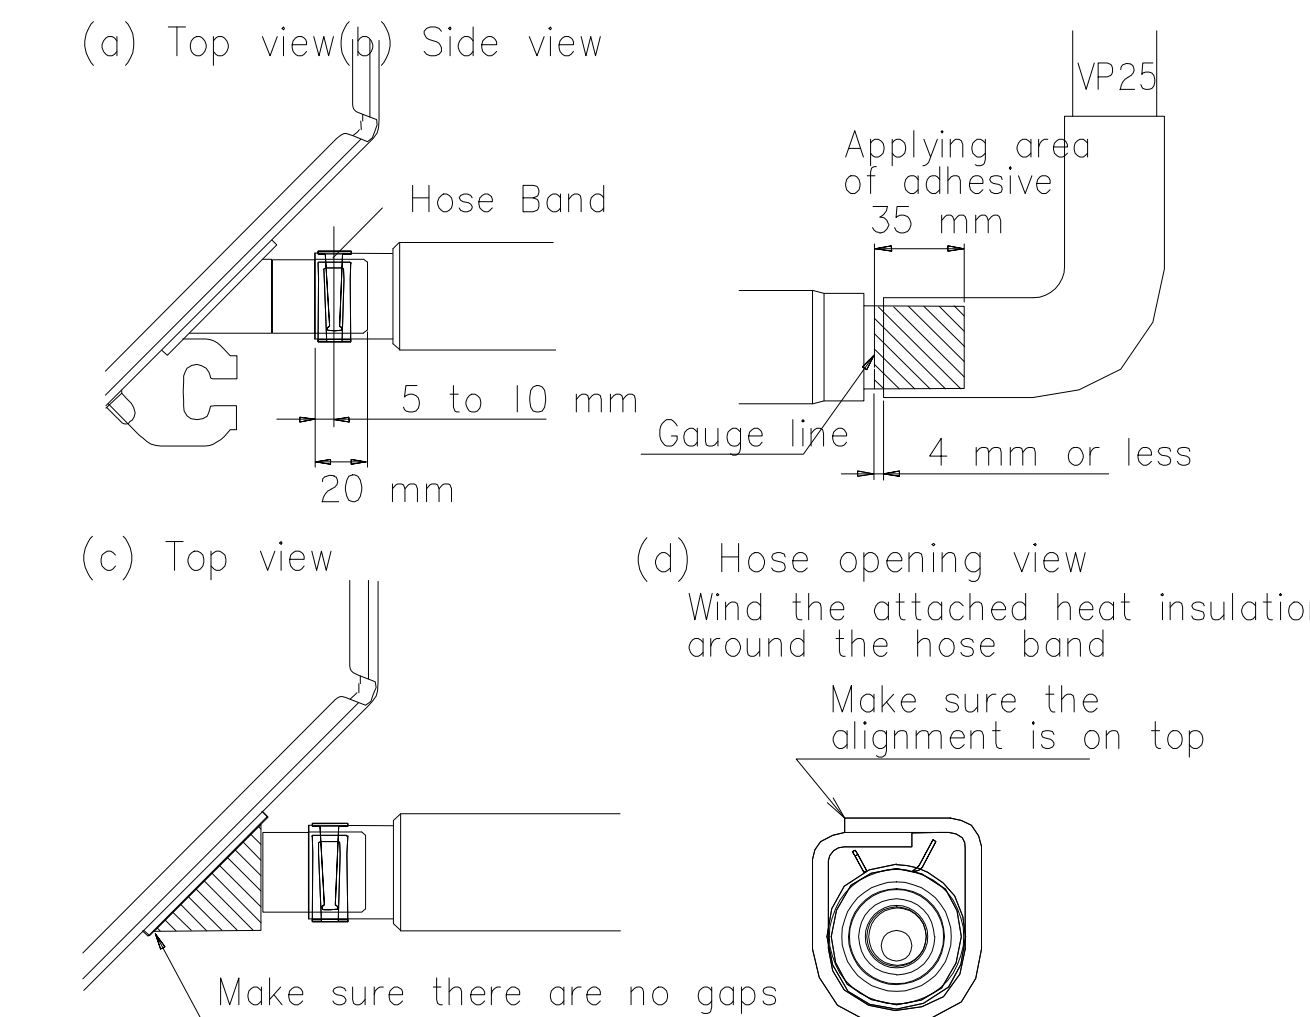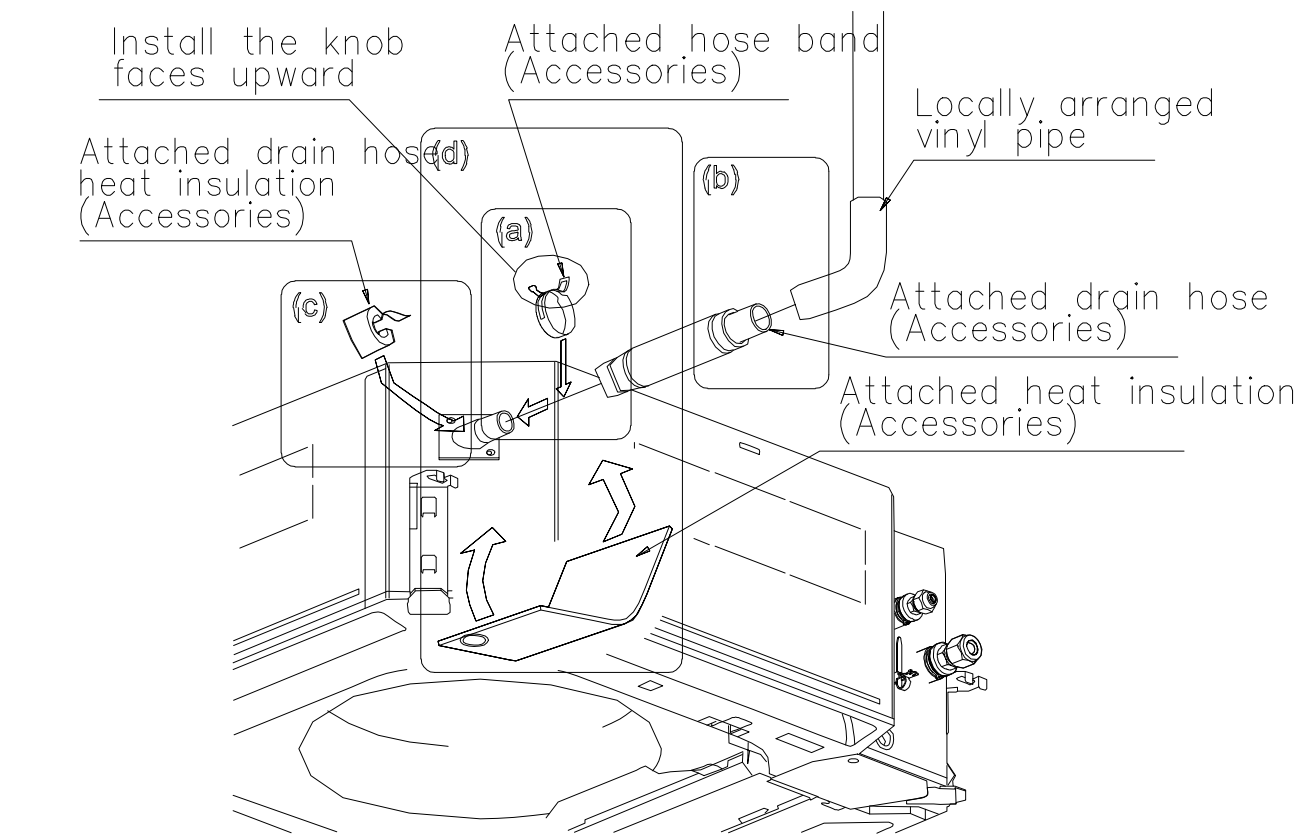

INSTALLING DRAIN PIPES

? Install the drain pipe with downward gradient (1/100 to 1/50) and so there are no rises or traps in the pipe. Unsmooth draining caused by accumulated water in the pipe may cause clogged drain.
? Use general hard polyvinyl chloride pipe (VP25) [outside diameter 32 mm].
? When the pipe is long, install supporters.
? Do not perform air bleeding. Drainage may be blown out.
? Always heat insulate the indoor side of the drain pipe.
? If it is impossible to have sufficient gradient of pipe, perform drain lift-up.

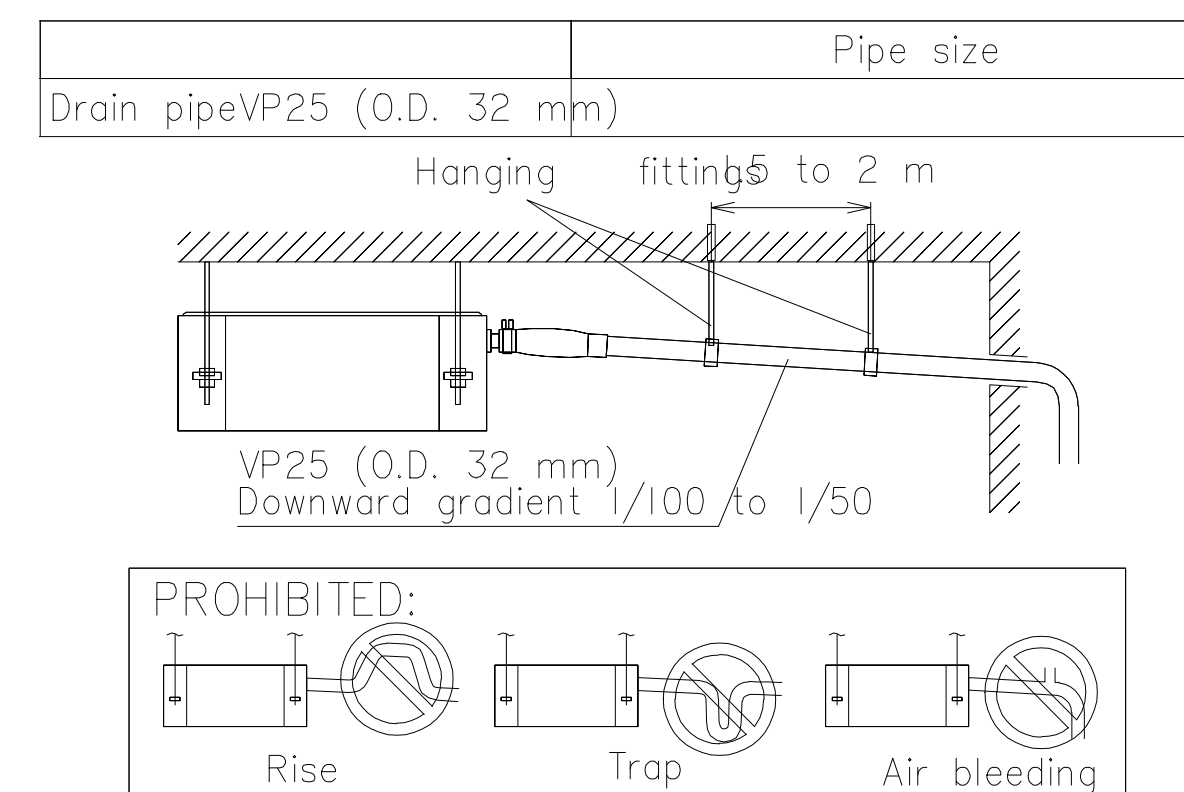

มหาวิทยาลัยราชภัฏเชียงใหม่

แฟล็กทอรี

96 หมู่ 2 ต.ฟ้าฮ่าม อ.เมือง
จ.เชียงใหม่ 50000
Tel: 081 366 0002
E-MAIL: plankrich@gmail.com

PROJECT NAME ชัยนครการ
อาคาร : อาคารเรียนรวม
กลุ่มอาคารคณะมนุษยศาสตร์
และสังคมศาสตร์

CLIENT เจ้าของ
มหาวิทยาลัยราชภัฏเชียงใหม่ ศูนย์แม่ริม

ARCHITECTS สถาปนิก
นาย เอกชัย กิตยาประสิทธิ์ สด.3055

STRUCTURAL ENGINEER วิศวกรโครงสร้าง
นาย อรรถมนู เก่งจันทร์ วย.1401
(ผู้รับโอนโครงสร้าง)

นาย ศุภวุธ โยธะแสน สด.8674

นาย ศุภชัย ทองพันธ์ อย.33429

ELECTRICAL ENGINEER วิศวกรไฟฟ้า
นาย ฉันทน์ โยธะแสน สด.4537

SANITARY ENGINEER วิศวกรสุขาภิบาล
นาย ศุภชัย คงจันทร์ สด.276

นาย อลงกรณ์ กล่อมจิต พท.26773

MECHANICAL ENGINEER วิศวกรเครื่องกล
นาย ยศธนา คุณาภร สท.4056

นาย ณัฐพล โยธะแสน พท.35147


REVISION DATE

TITLE


TYPICAL DETAILS
CASSETTE TYPE

JOB NO: -
DWG BY: -
DATE: 04-2563


AC1-21

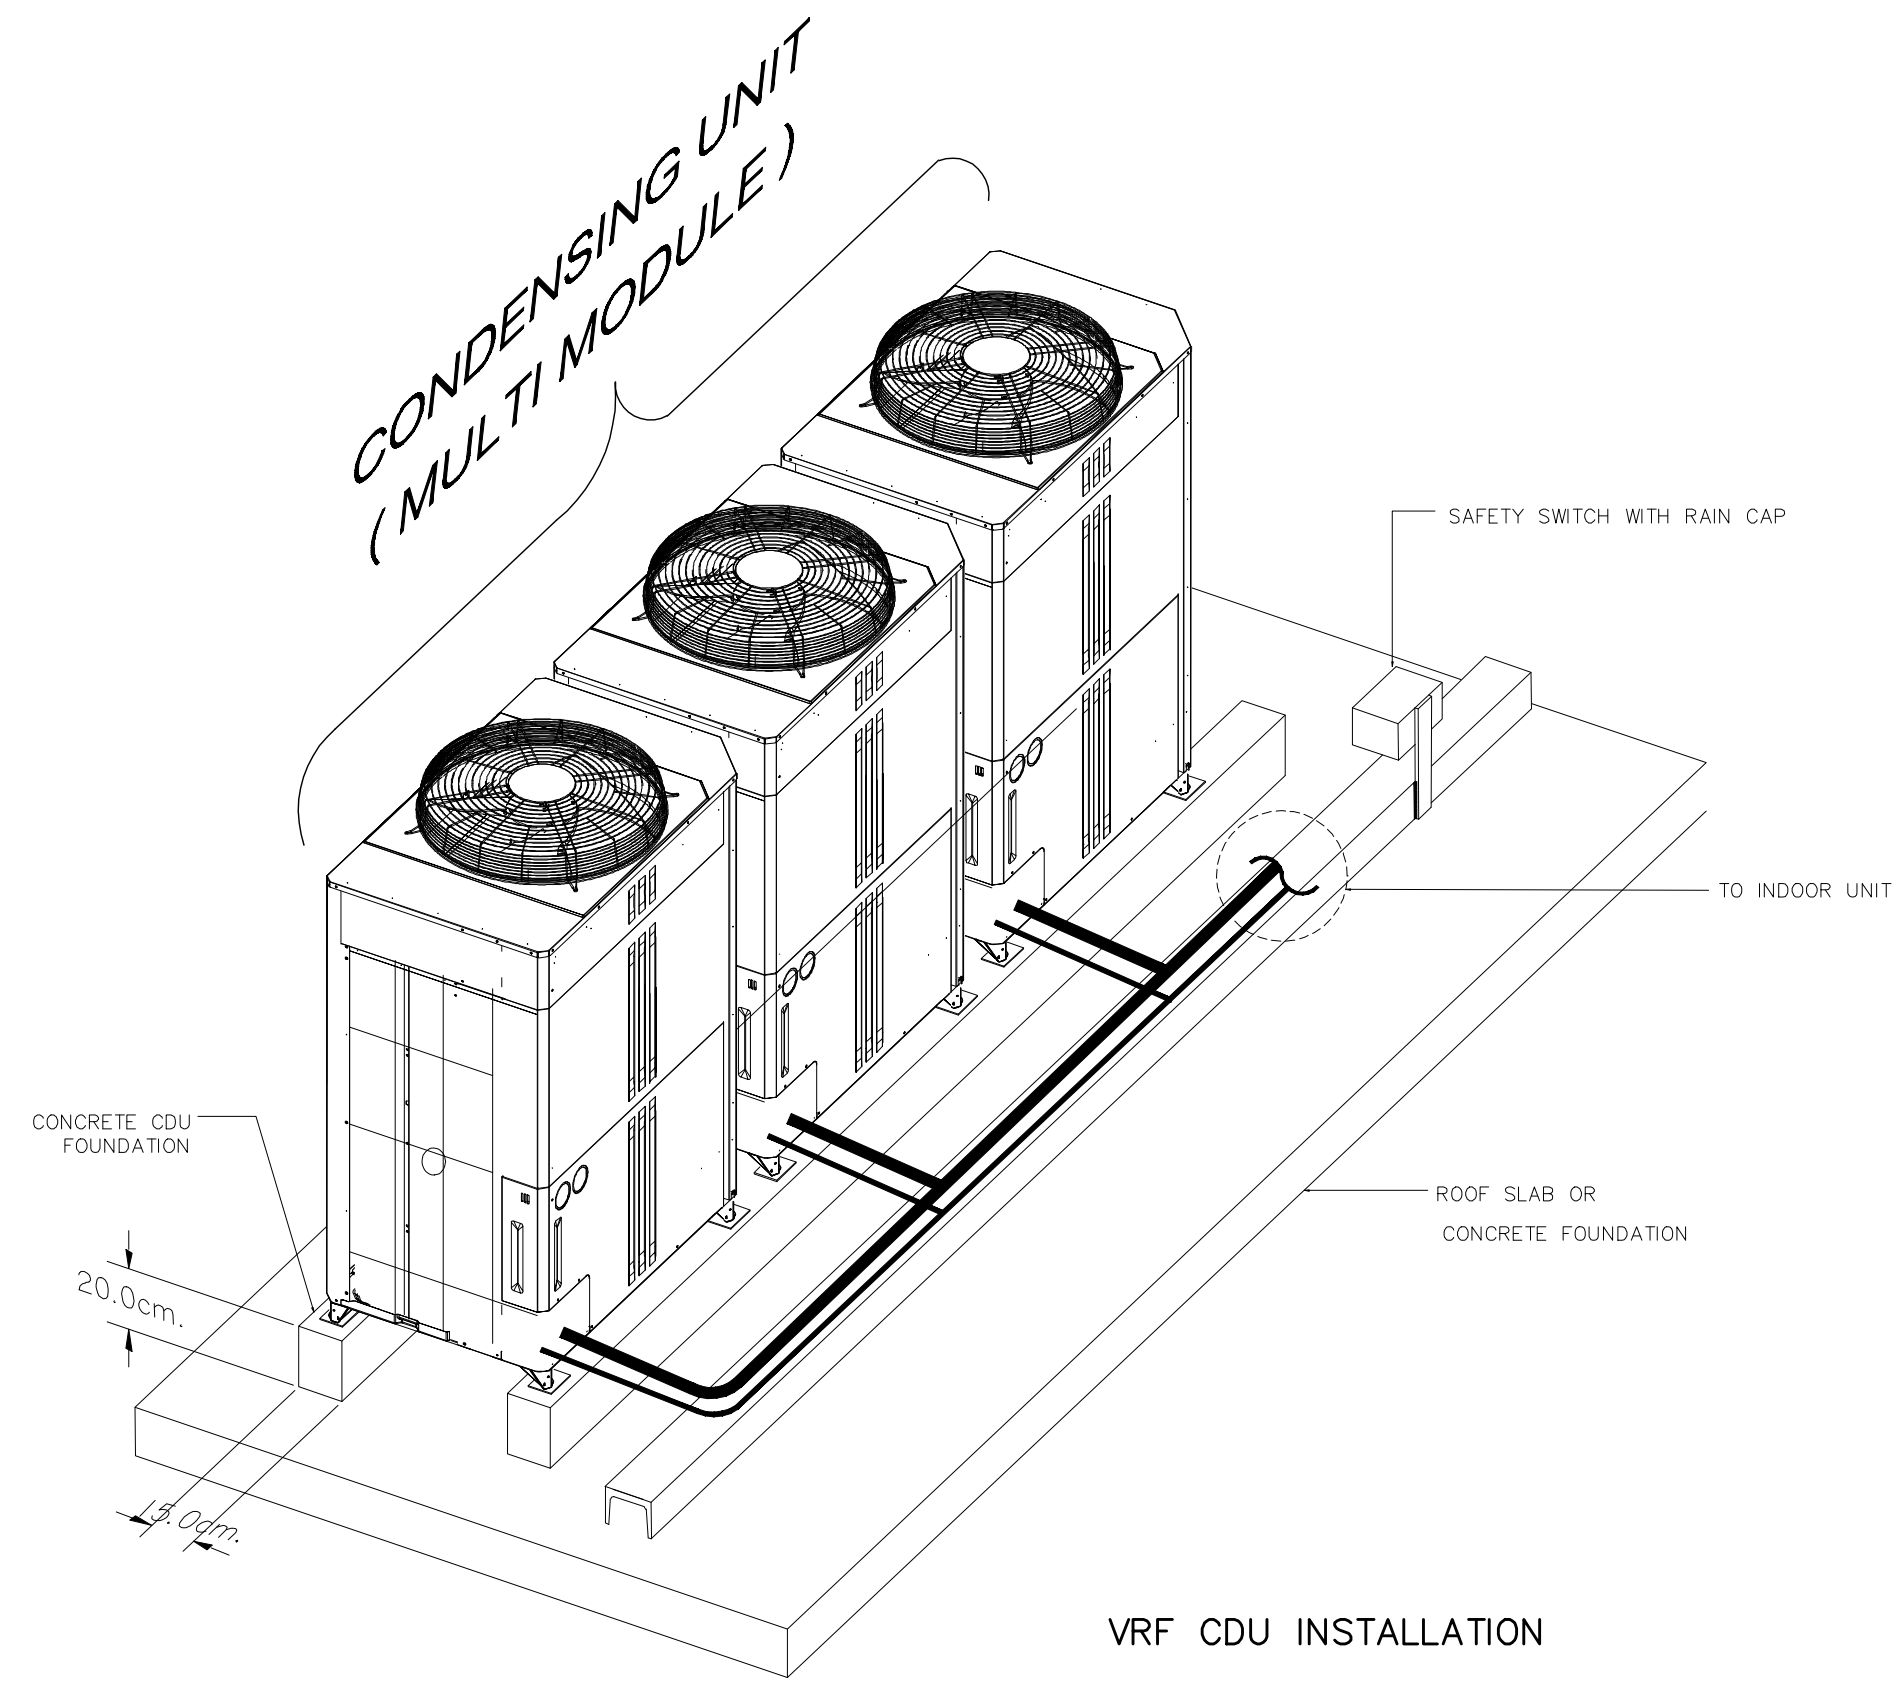



VRF CDU INSTALLATION

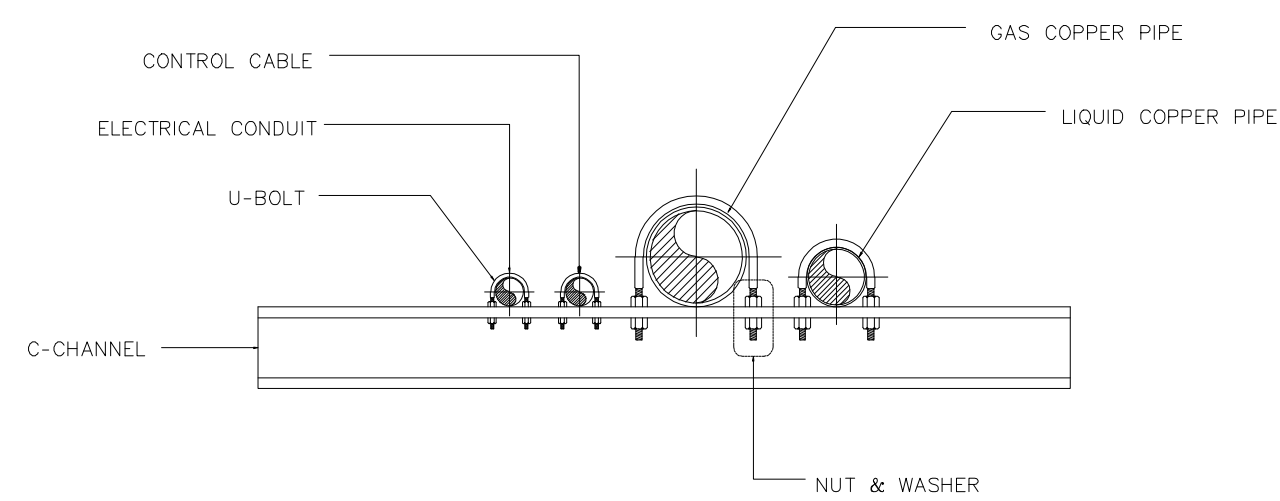


DETAIL PIPING

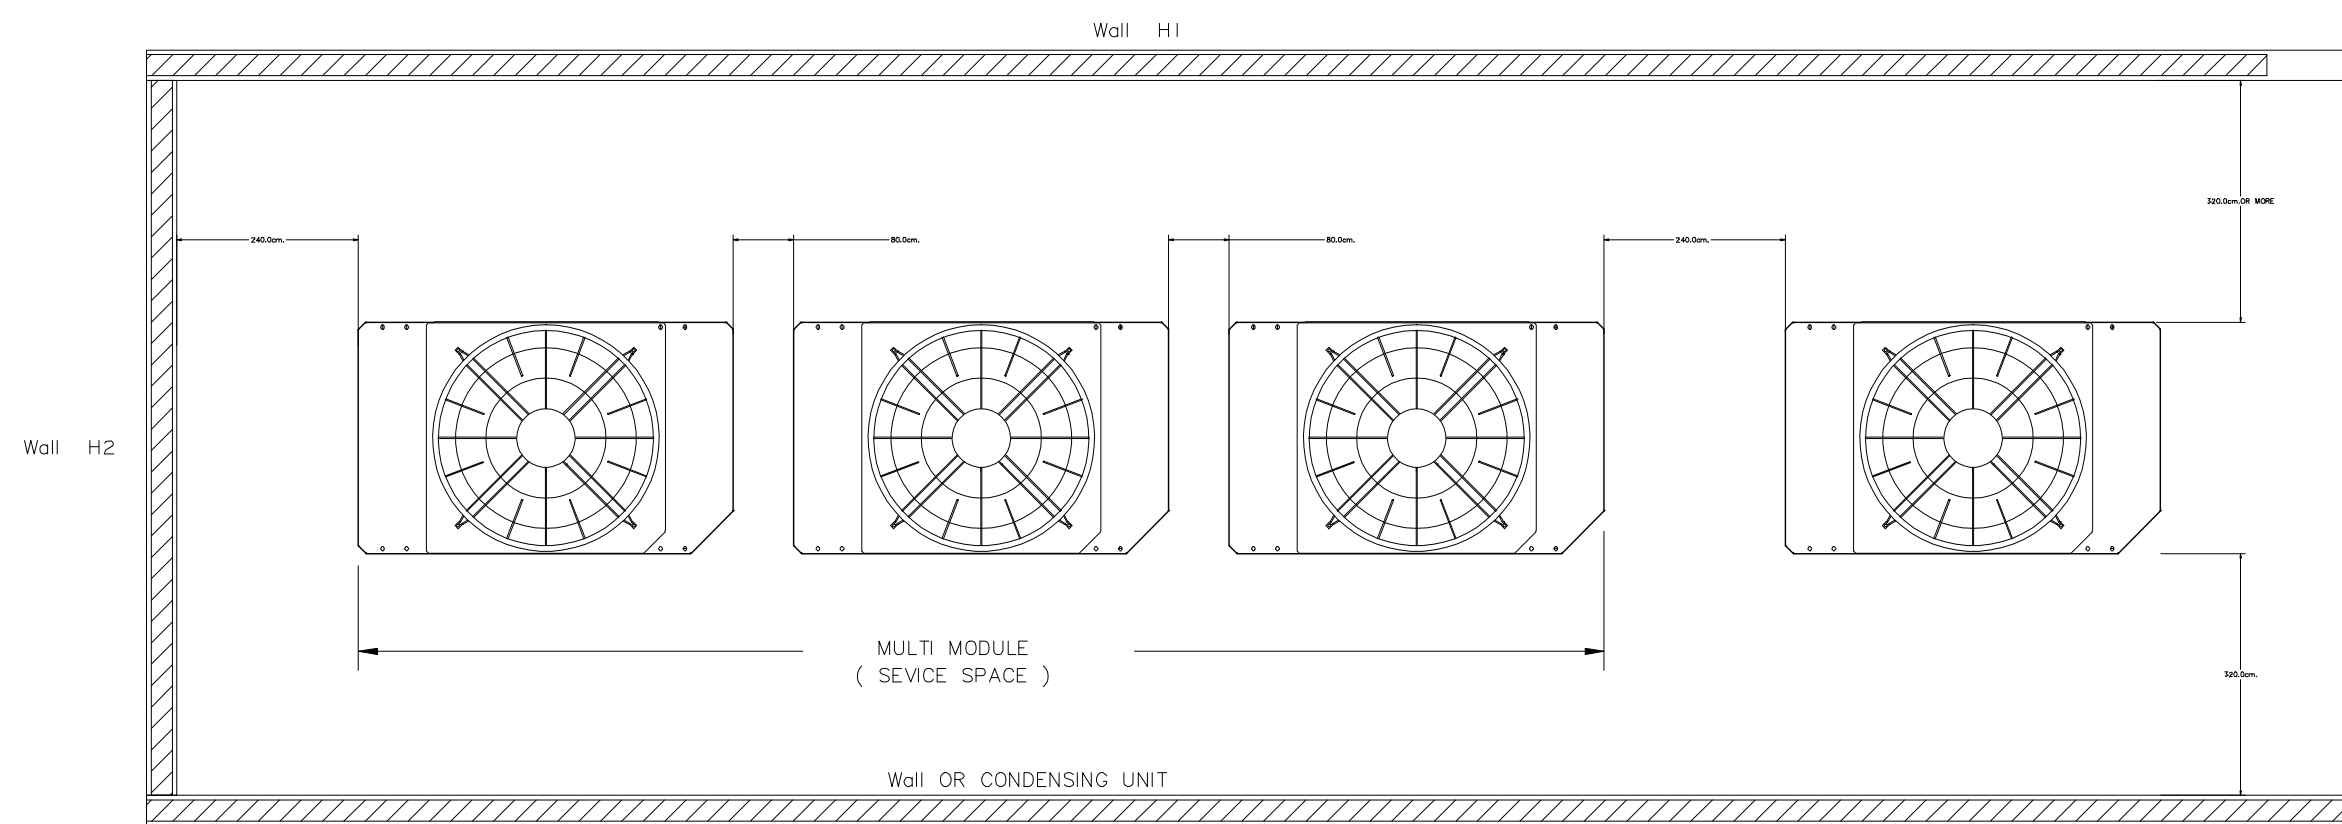


INSTALLATION SPACE OF CDU

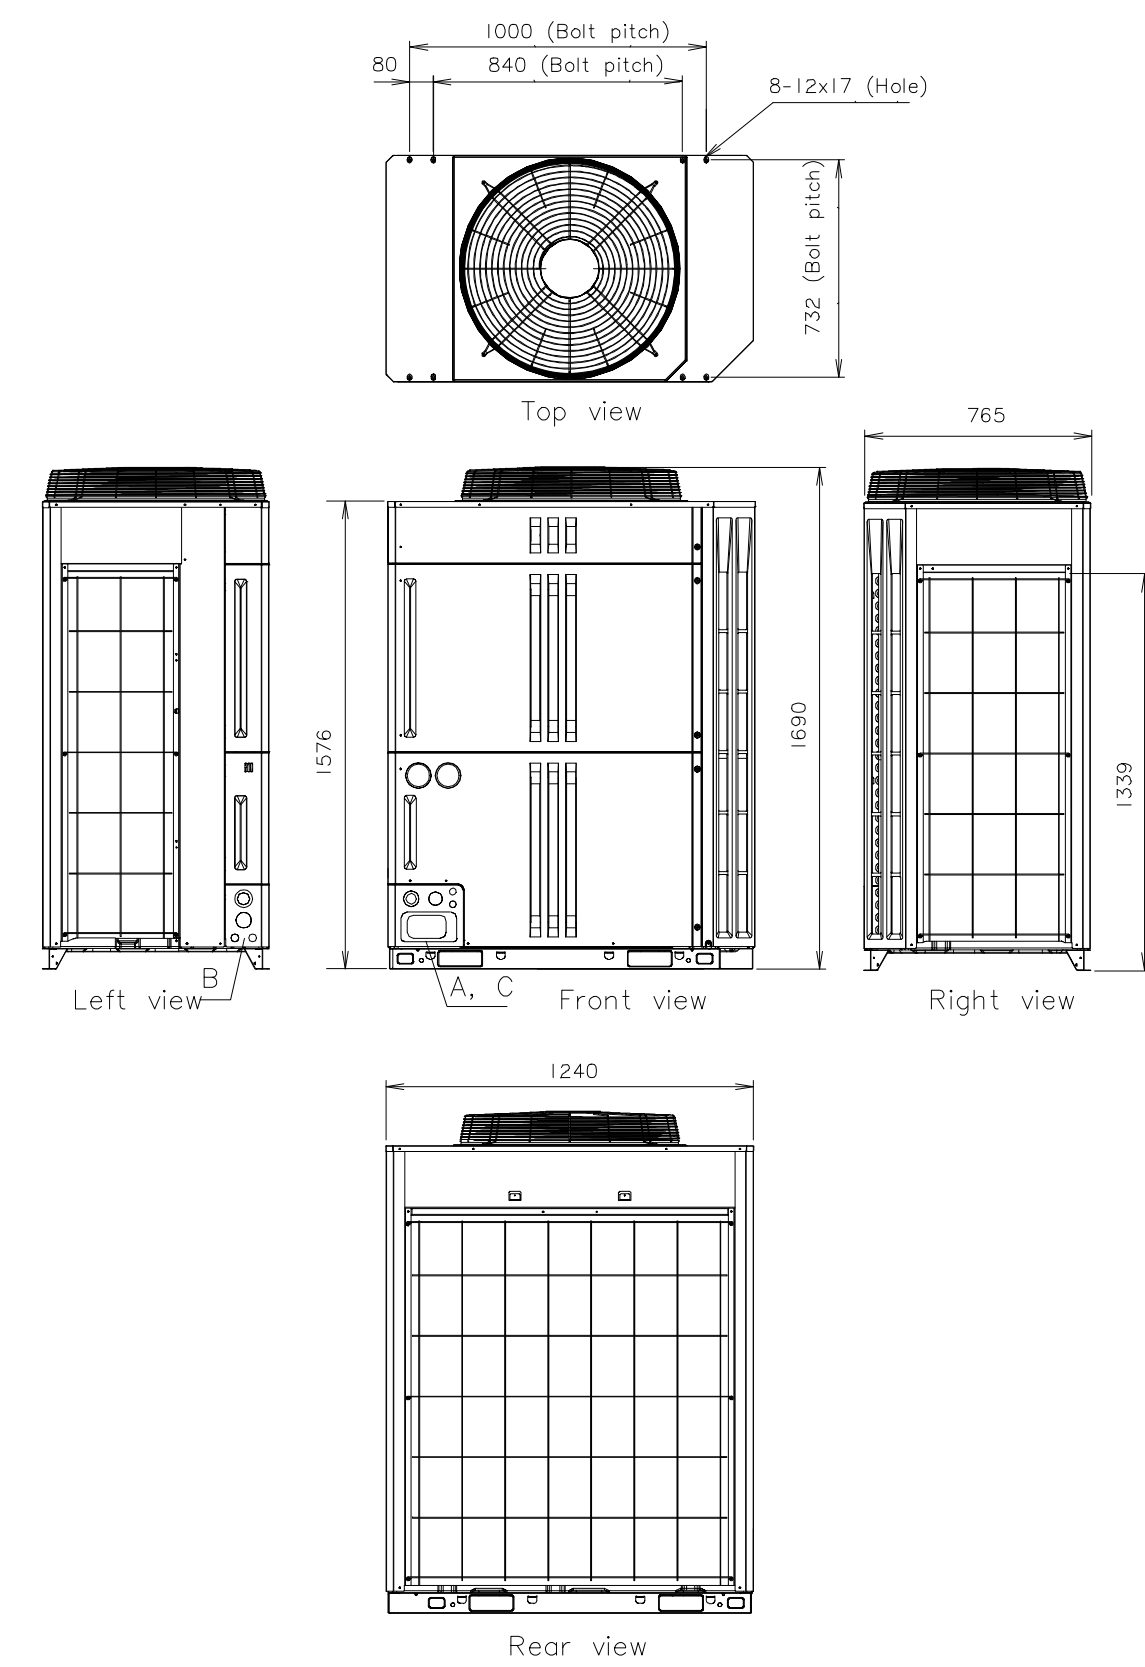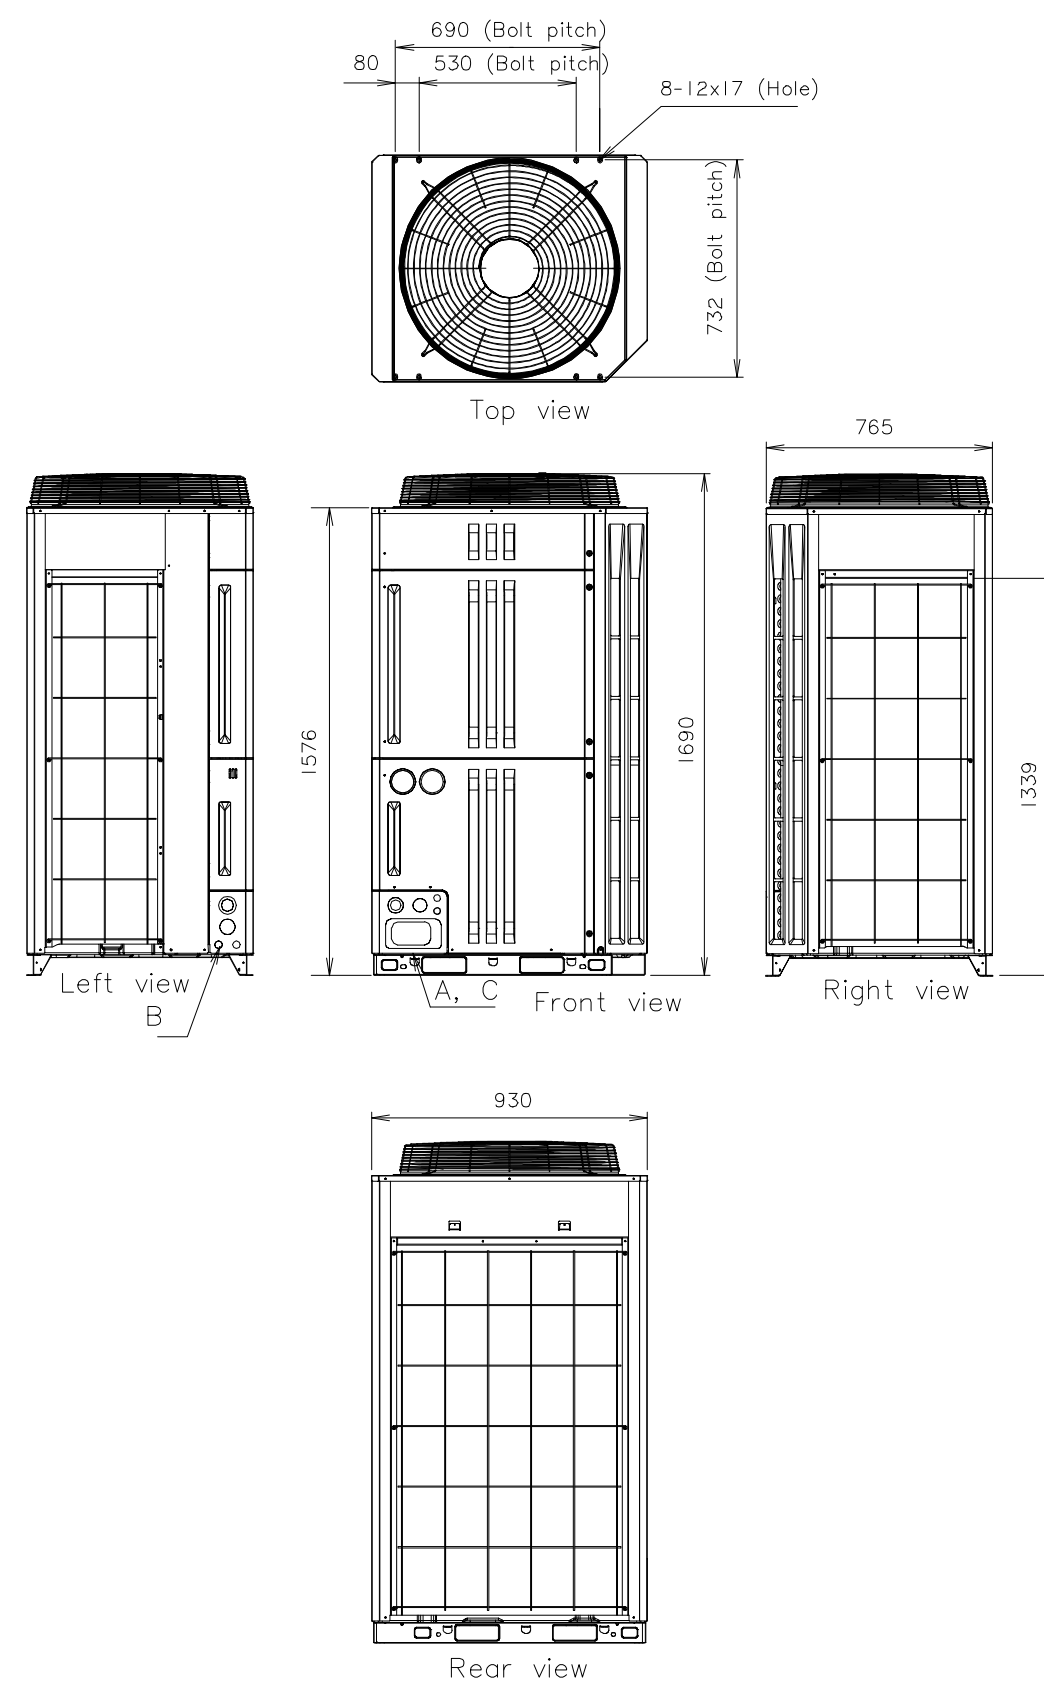


KNOCKOUT HOLE POSITION

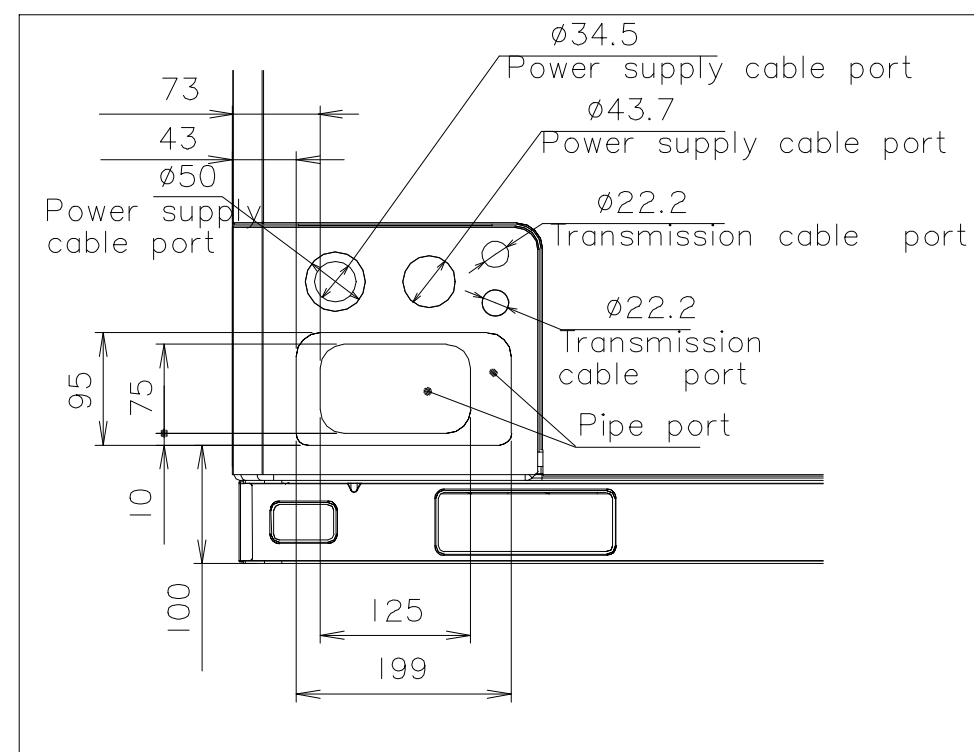


Detail A : Front view

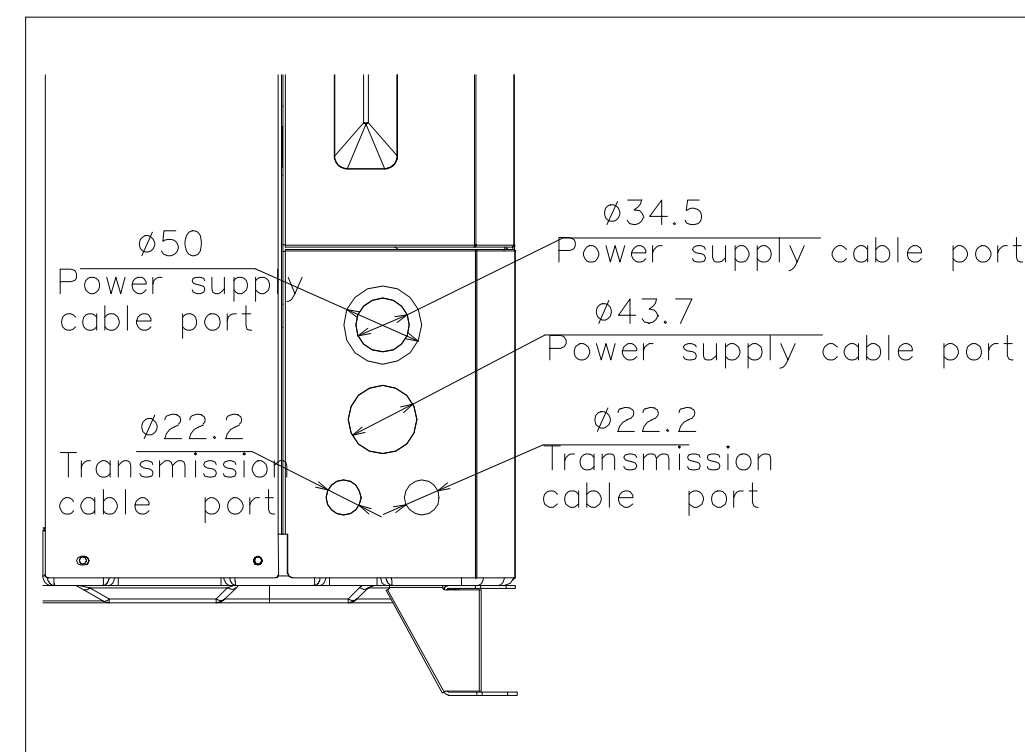

Detail B : Left view

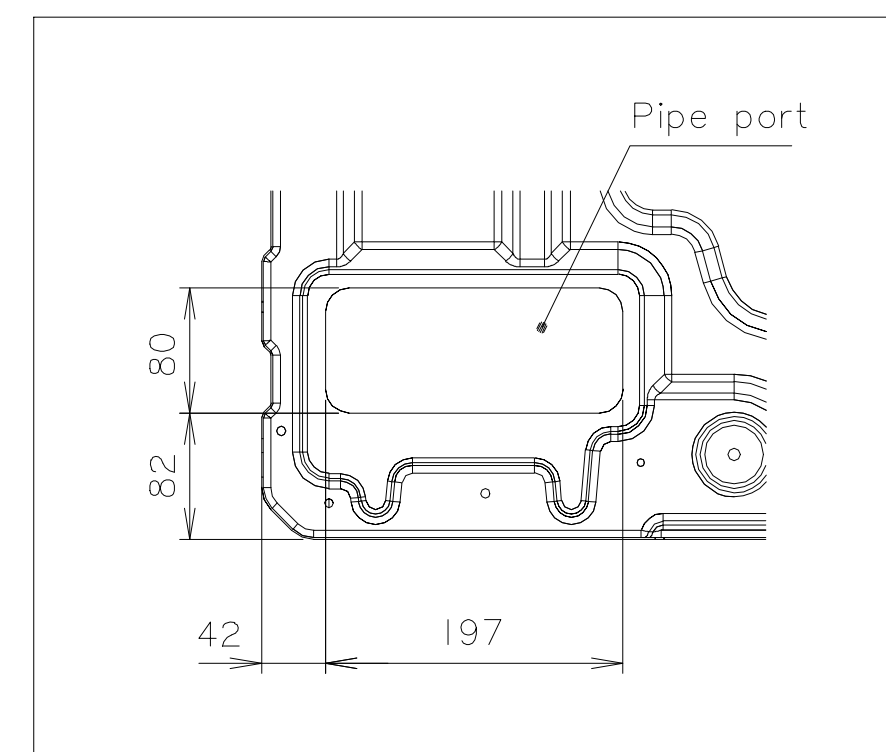

Detail C : Top view

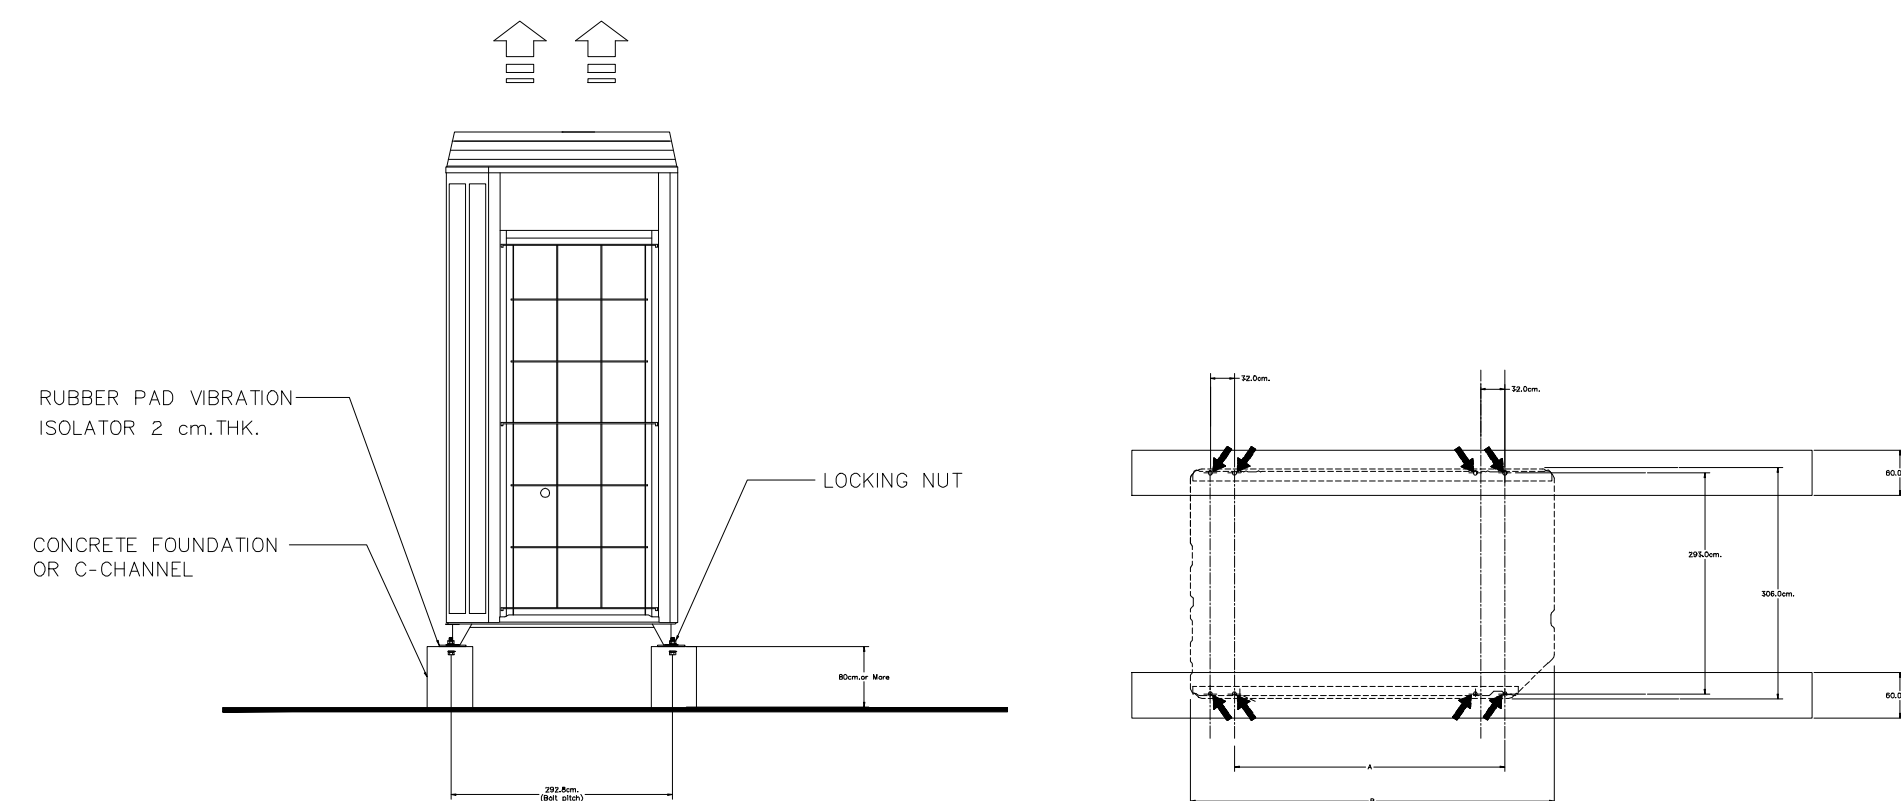

VRF CDU INSTALLATION (FOUNDATION)



มหาวิทยาลัยราชภัฏเชียงใหม่

แฟลชการ์ด

96 หมู่ 2 ต.ฟ้าฮ่าม อ.เมือง
จ.เชียงใหม่ 50000
Tel: 081 366 0002
E-MAIL: plankrich@gmail.com

PROJECT NAME ชัยนครการ
อาคาร : อาคารเรียนรวม
กลุ่มอาคารคณะมนุษยศาสตร์
และสังคมศาสตร์

CLIENT เจ้าของ
มหาวิทยาลัยราชภัฏเชียงใหม่ ศูนย์แม่ริม

ARCHITECTS สถาปนิก
นาย เอกชัย กิตยาประสิทธิ์ สด.3055

STRUCTURAL ENGINEER วิศวกรโครงสร้าง
นาย อรรถมนู เทพจันทร์ วย.1401
(ผู้รับโอนโครงสร้าง)

นาย ศทาวุธ ไชยแสน สด.8674

นาย ศัตติชัย ทองพันธ์ อย.33429

ELECTRICAL ENGINEER วิศวกรไฟฟ้า

นาย จันทก ใจนวล สท.4537

SANITARY ENGINEER วิศวกรสุขาภิบาล

นาย ศุภชัย คงจันทร์ สด.276

นาย อลงกรณ์ กล่อมจิต ภา.26773

MECHANICAL ENGINEER วิศวกรเครื่องกล

นาย ยศธนา ศุภภัทร สท.4056







นาย ณัฐพล ไชยแก้ว ภา.35147

REVISION DATE

TITLE
TYPICAL DETAILS
CONDENSING UNITS

JOB NO : -
DWG BY : -
DATE : 04-2563

AC1-22

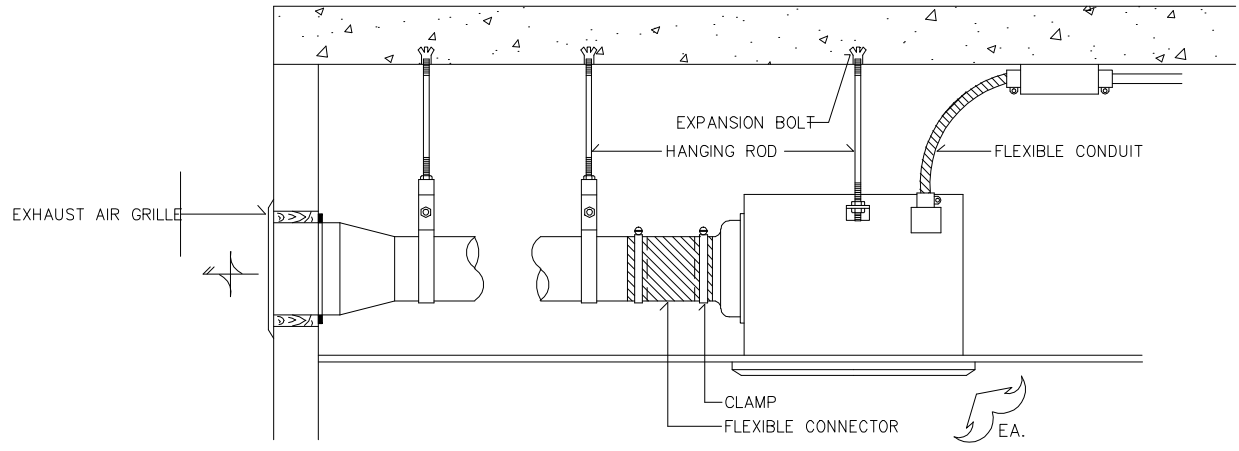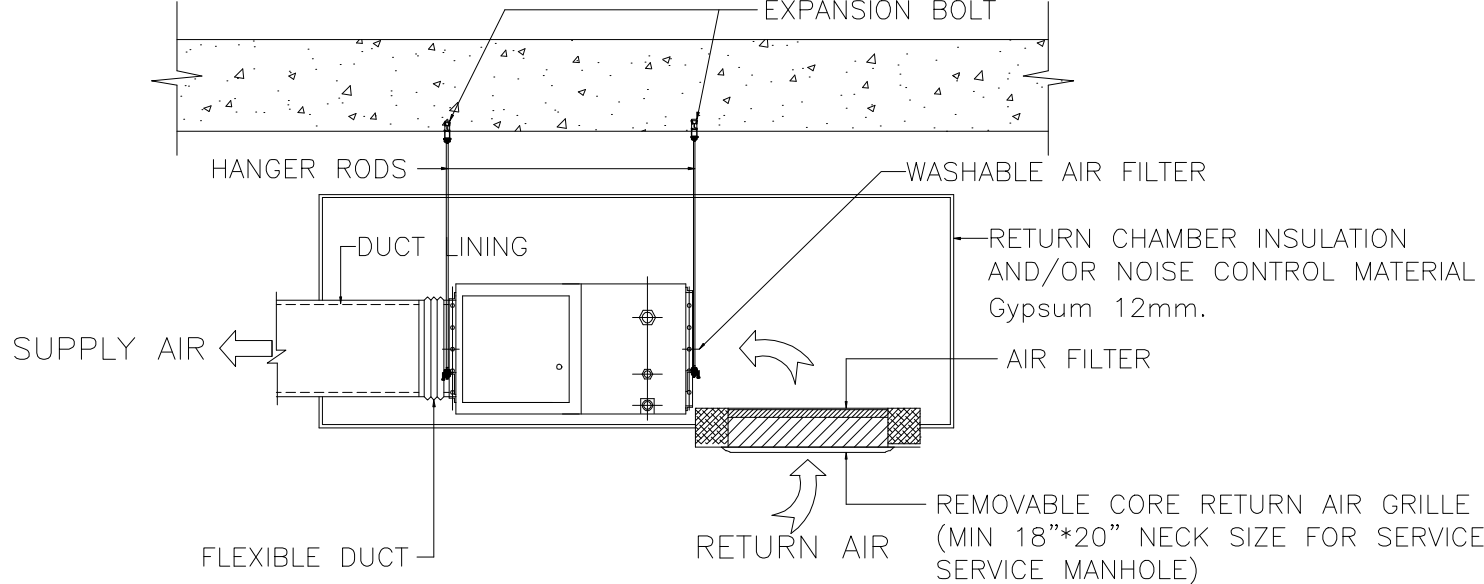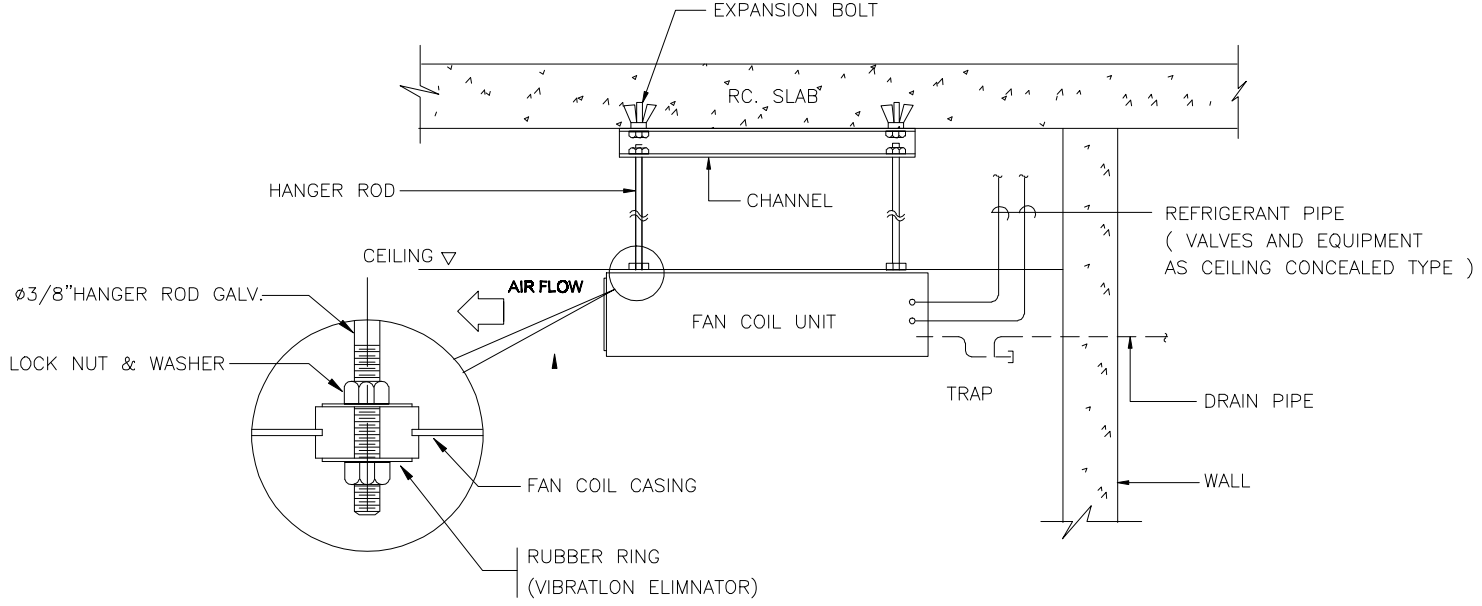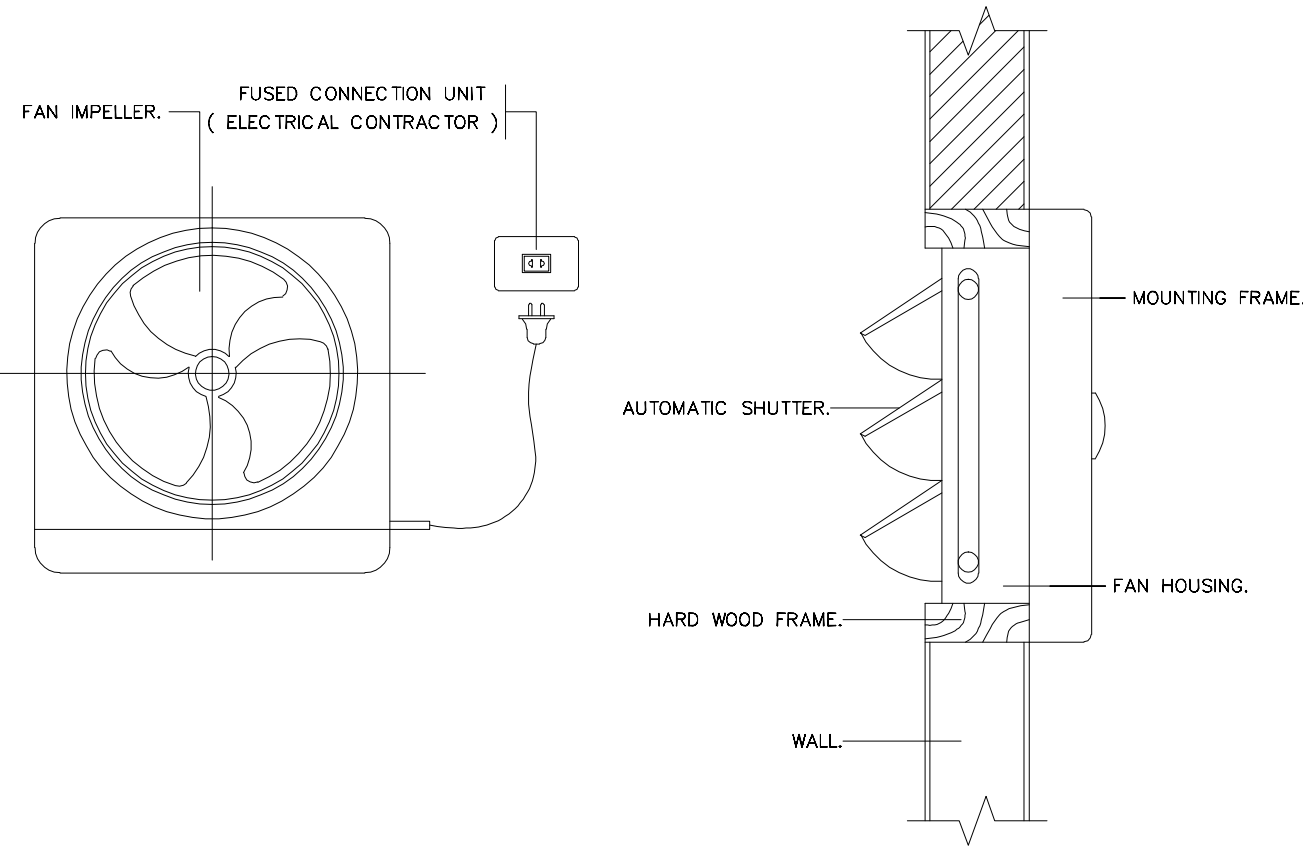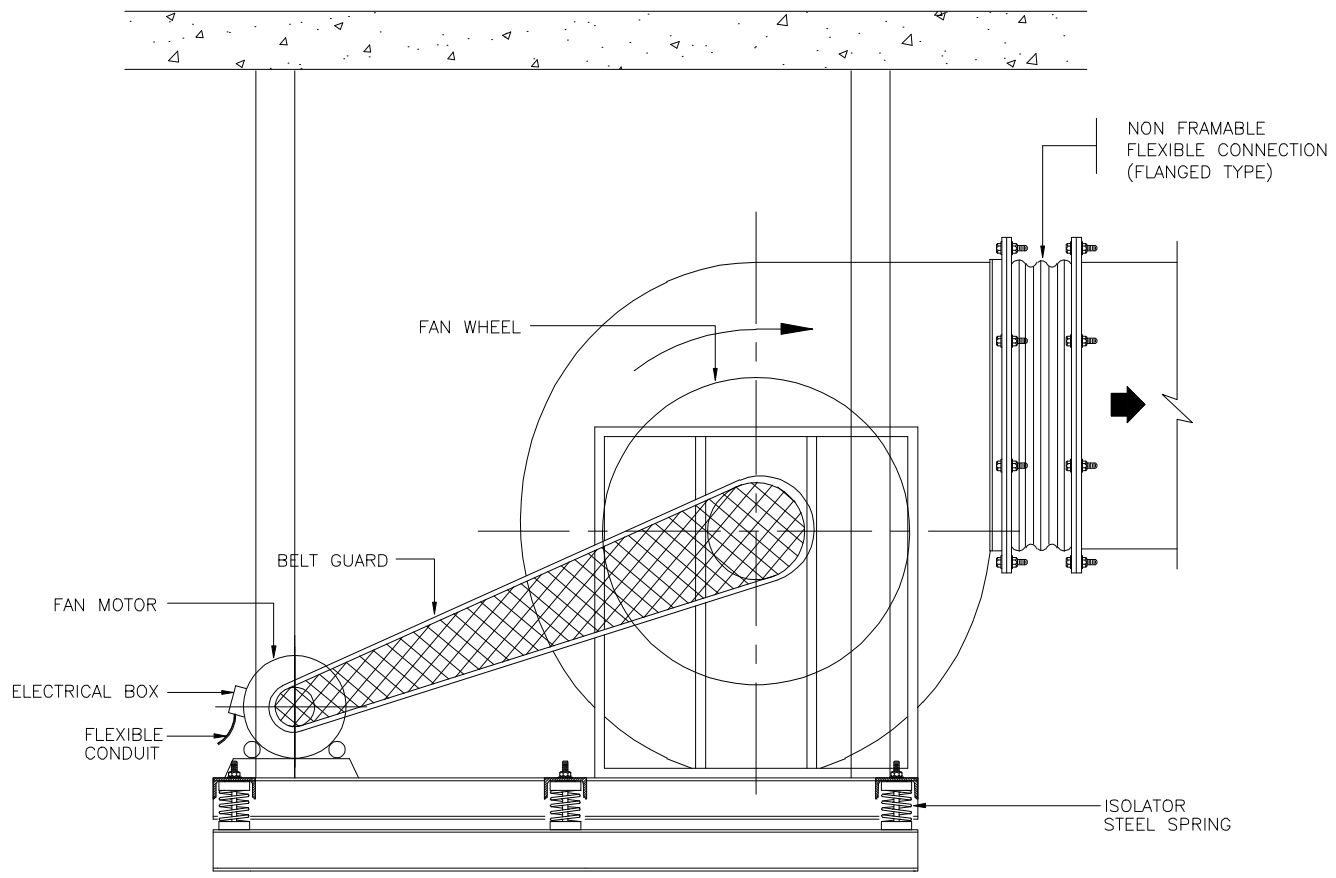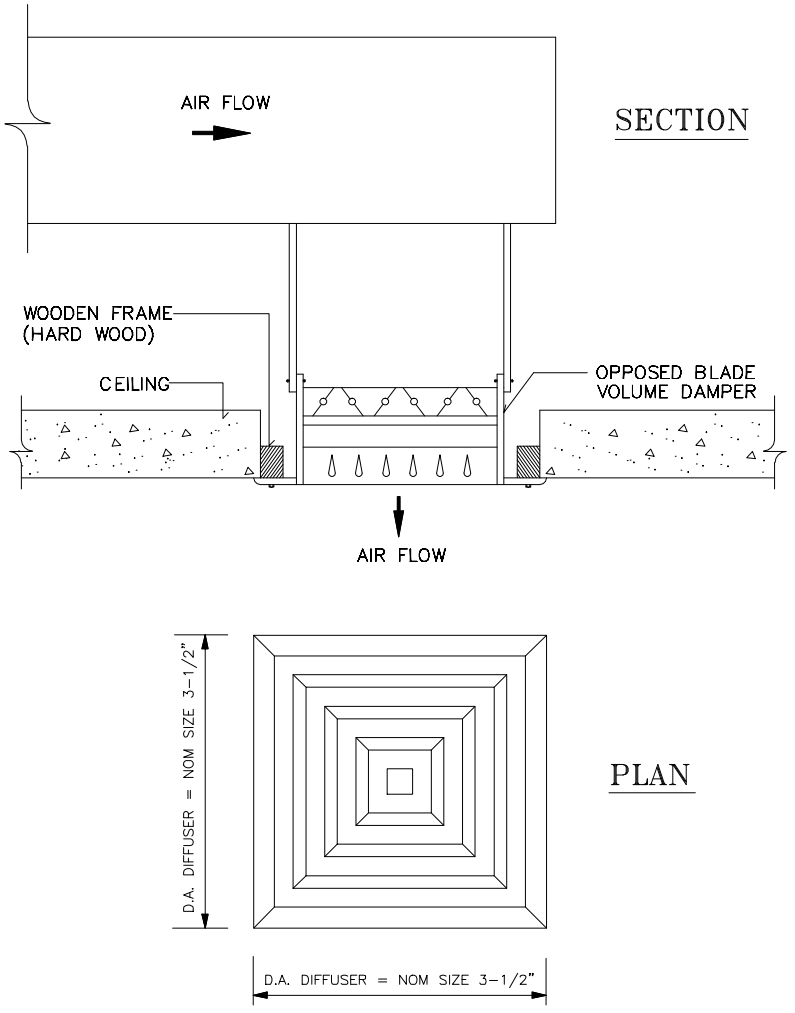DETAIL CEILING MOUNTED CENTRIFUGAL FAN	JOINT OF DUCT CONSTRUCTION	TYPICAL FAN COIL UNIT CEILING TYPE INSTALLATION
		
TYPICAL DETAIL OF PROPELLER FAN WALL MOUNTED	BLOWER INSTALLATION (Hang on Ceiling)	CEILING DIFFUSER
		



มหาวิทยาลัยราชภัฏเชียงใหม่

แฟล็กทอรี่
96 หมู่ 2 ต.ฟ้าฮ่าม อ.เมือง
จ.เชียงใหม่ 50000
Tel: 081-366-0002
E-MAIL: plankrich@gmail.com

PROJECT NAME ชัยนครการ
อาคาร 1 : อาคารเรียนรวม
กลุ่มอาคารคณะมนุษยศาสตร์
และสังคมศาสตร์

CLIENT เจ้าของ
มหาวิทยาลัยราชภัฏเชียงใหม่ ศูนย์แม่ริม

ARCHITECTS สถาปนิก

นาย เอกชัย กิตยาประสิทธิ์ สล.3055

STRUCTURAL ENGINEER วิศวกรโครงสร้าง

นาย อรรถมนู เก่งจันทร์ วย.1401
(ผู้รับโอนโครงสร้าง)

นาย ศกาวุธ ไชยแสน สย.8674

นาย ศัตติชัย ทองพันธ์ กย.33429

ELECTRICAL ENGINEER วิศวกรไฟฟ้า

นาย จัณภค์ ใจนวล สทล.4537

SANITARY ENGINEER วิศวกรสุขาภิบาล

นาย ศุภชัย คงจันทร์ สล.276

นาย อลงกรณ์ กล่อมจิต ภา.26773

MECHANICAL ENGINEER วิศวกรเครื่องกล

นาย ยศธนา ศุนาทร สท.4056

นาย ณัฐพล ไชยแก้ว ภา.35147


REVISION DATE

TITLE
TYPICAL DETAILS
VENTILATION INSTALLATION


JOB NO.: -
DWG BY: -
DATE: 04-2563

AC1-23

TYPICAL DETAIL DEAWINGS OF ELEVATOR I

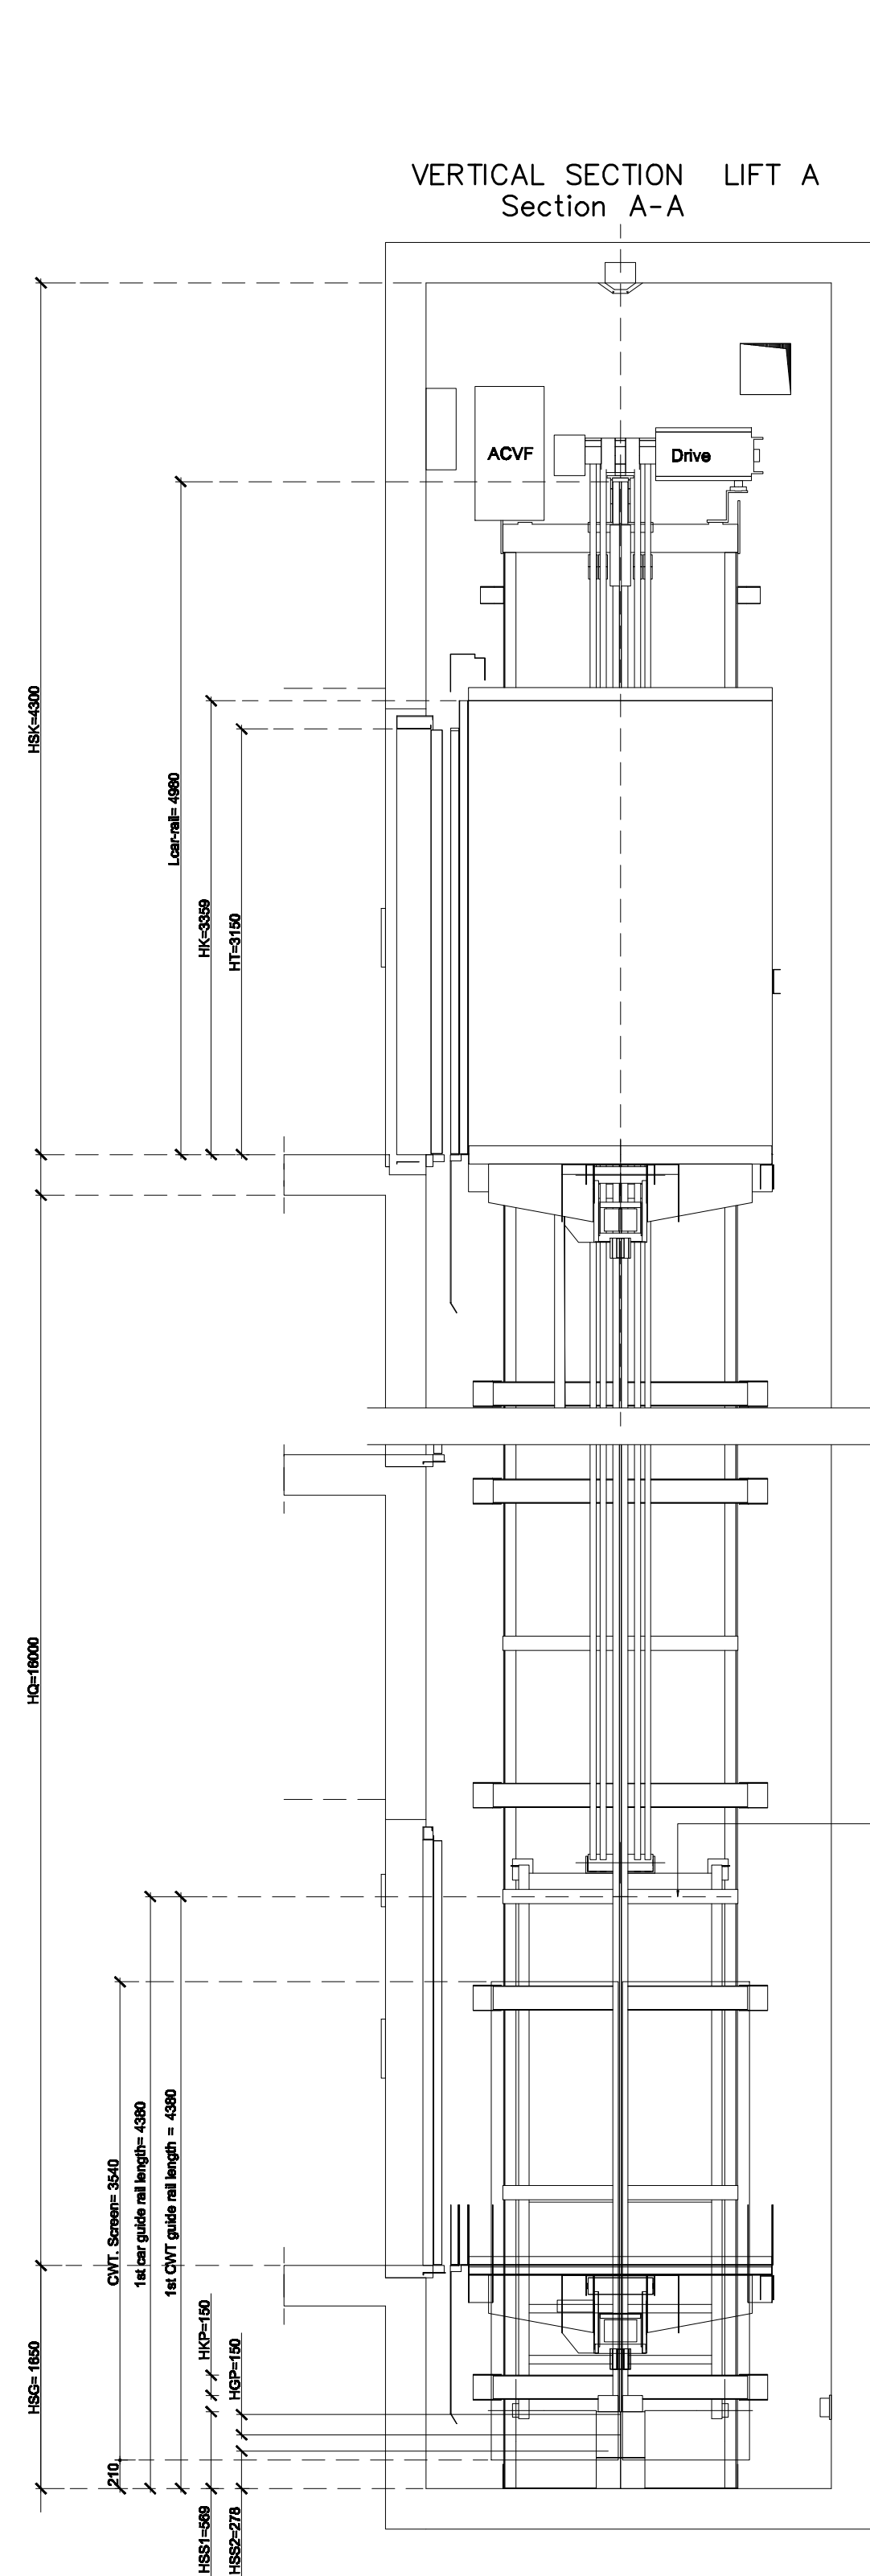


TOP PLAN

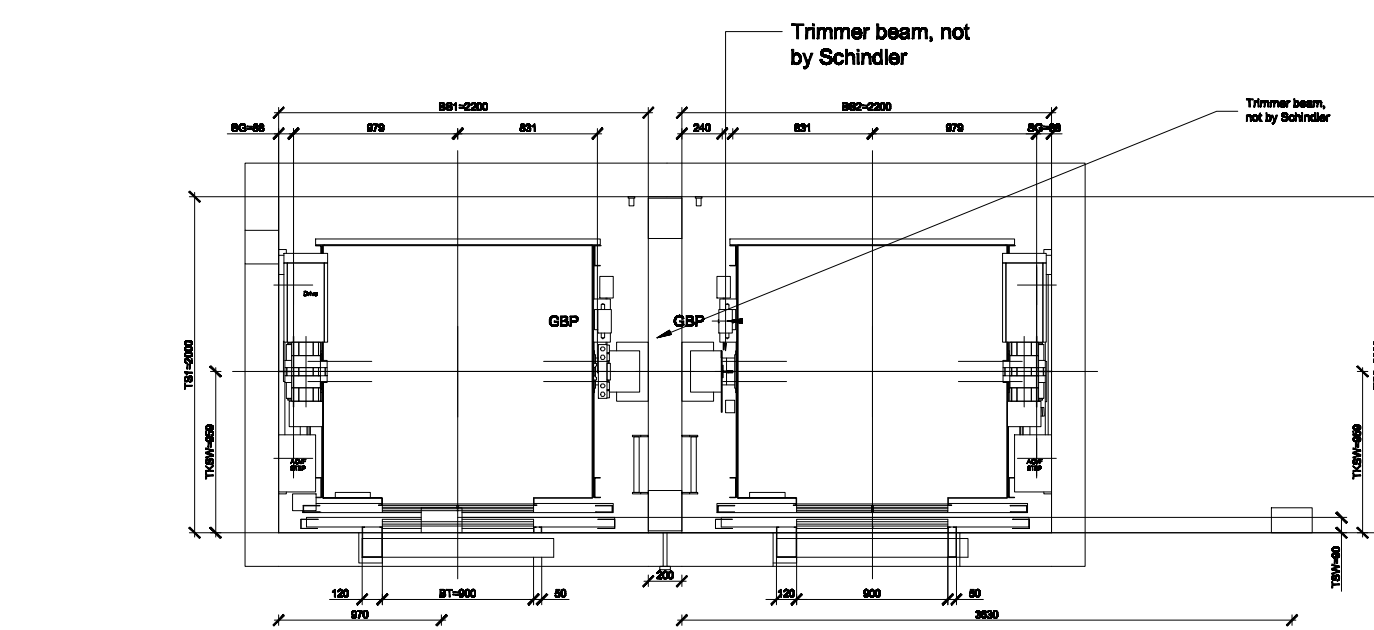


Permanent Lighting on the top floor ceiling adjacent to controller.
Electric lighting on the basis of at least 200Lux at floor level, light switch. Not supplied by Schindler.

SHAFT PLAN

Other landings (Except top landing)

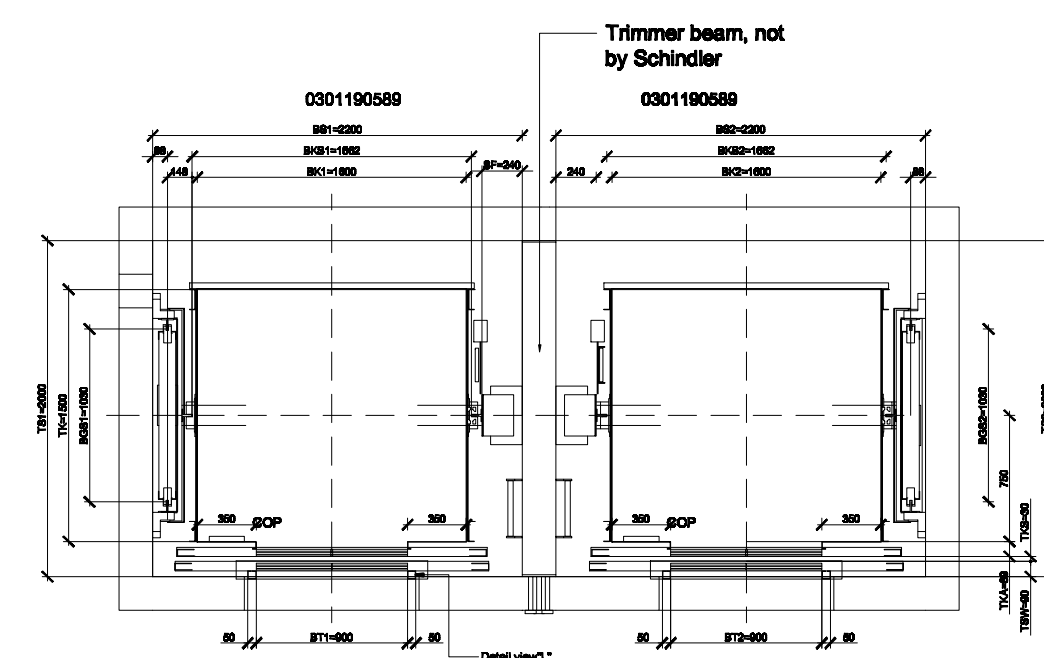

TOP PLAN

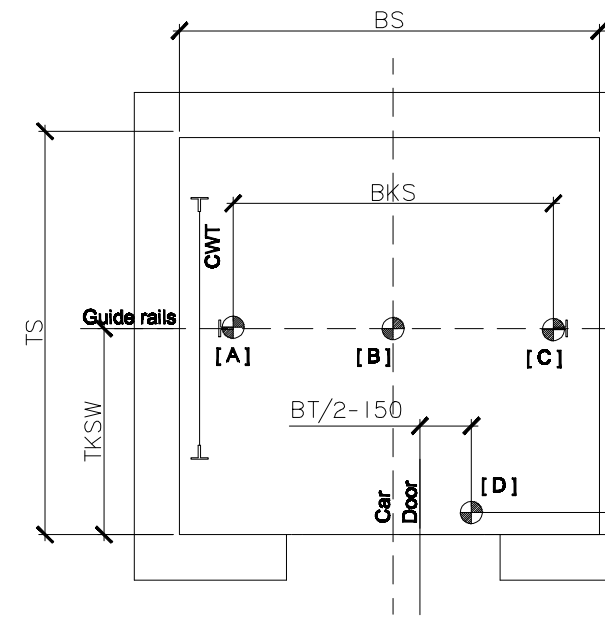


Point	SWL	Purpose
[A]	>= 5 kN	Machine and machine support installation. Other hoisting task for loads up to 5 kN
[B]	>= 20 kN	Hitch point for the diverter pulley. Used for man riding.
[C]	>= 5 kN	Diverse hoisting task for loads up to 5 kN
[D]	>= 10 kN	OPTIONAL: Personal protection (Harness). Provide with it only if locally required

Remarks:
1.


The central hitch point [B] has to be tested before man riding use. The load to be applied during the test has to be between 1.5 to 2 times the specified SWL. The rest of the hitch points are not mandatorily tested

B $\longleftrightarrow$ A

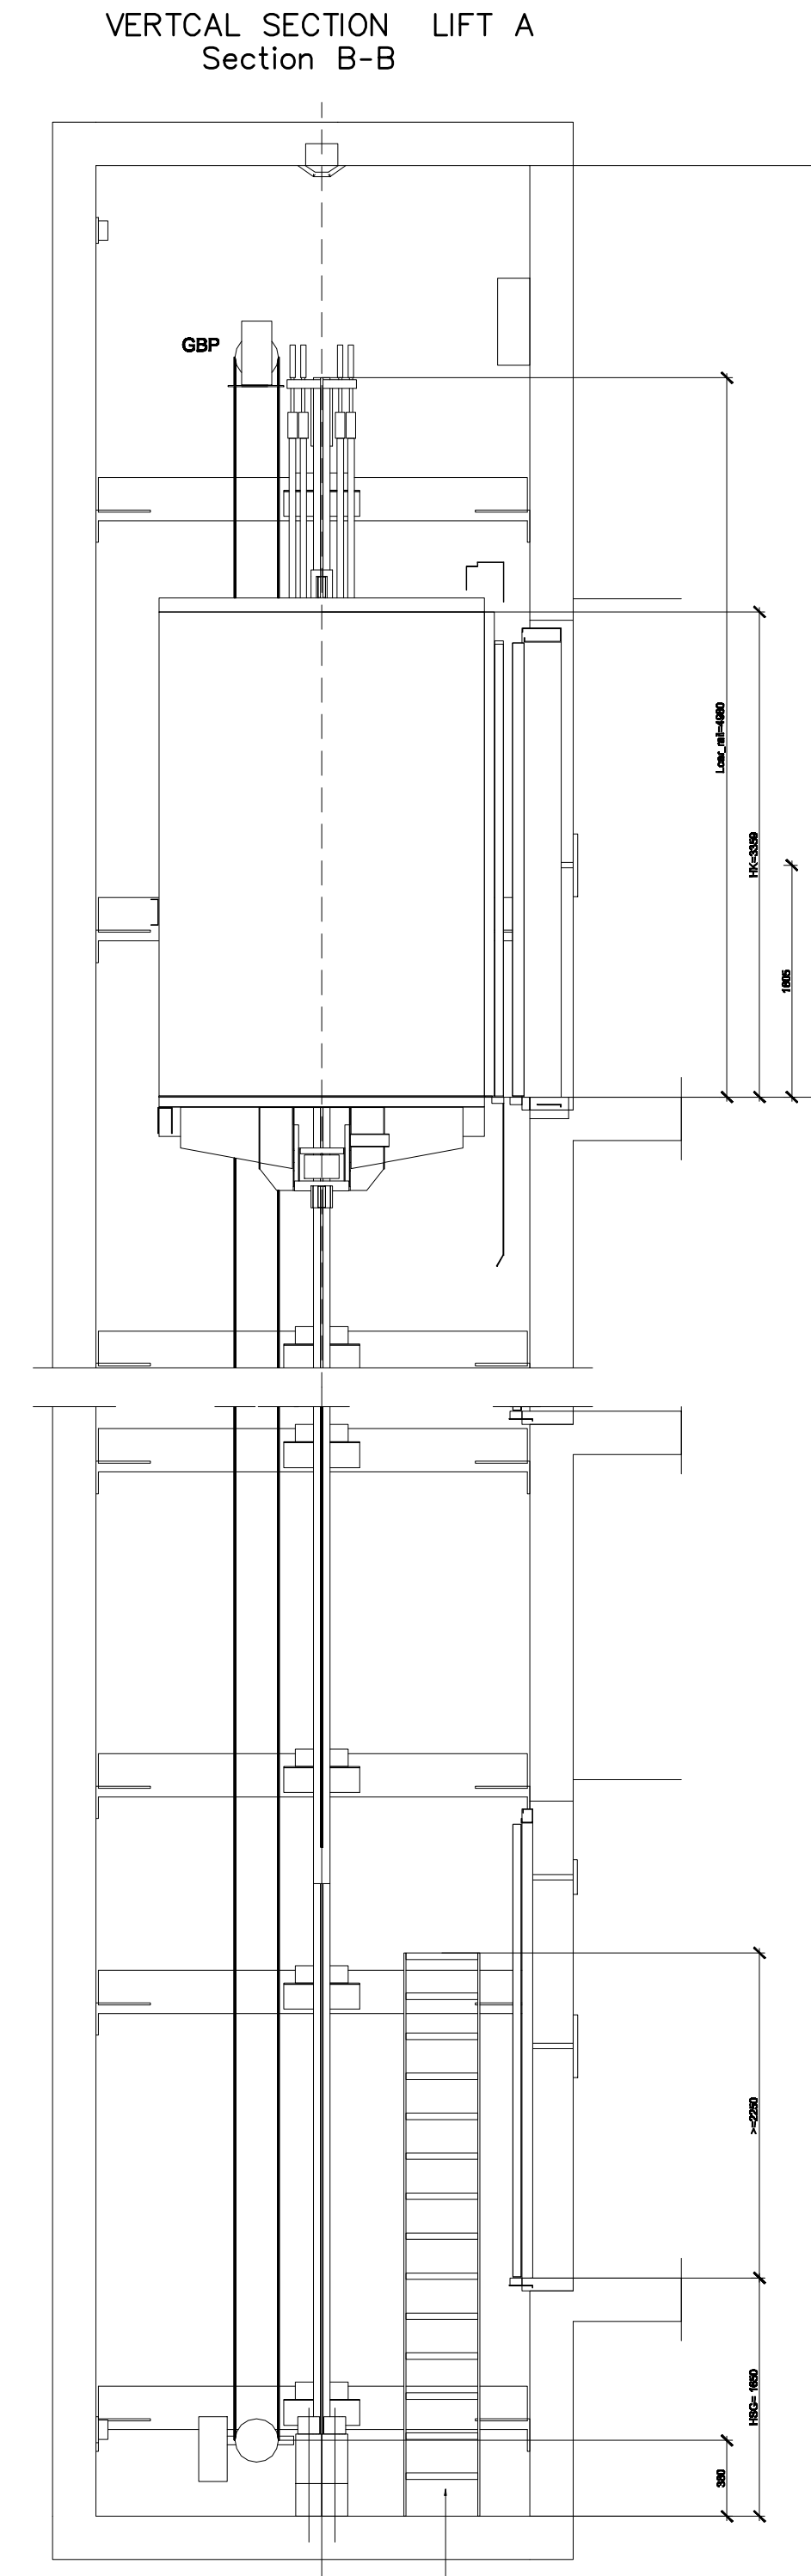


— Metal pit ladder from pit floor.
1500mm above FFL of first floor
level. Supplied by Schindler

Detail view "L"

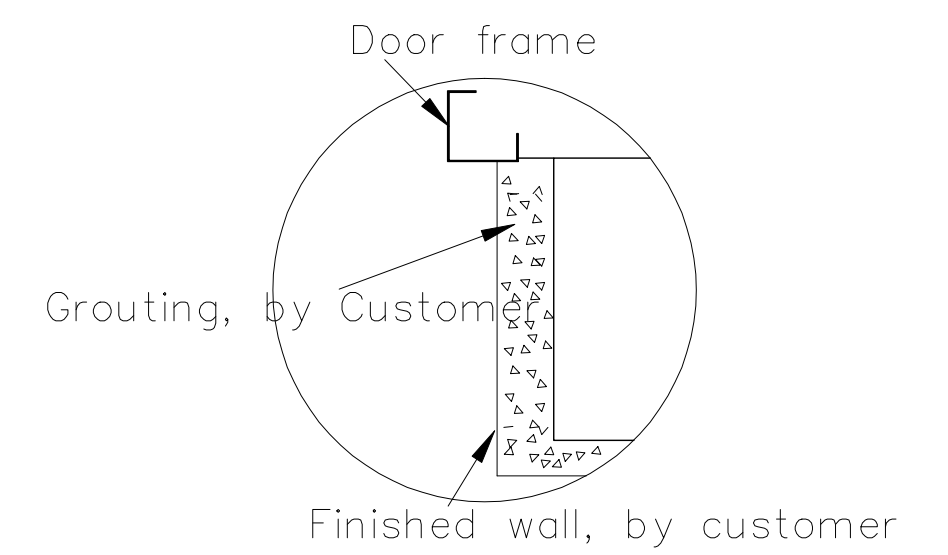

Revision	Modification			Modified By	Date
CONSTRUCTION ARRANGEMENT					
Contract No./Lift No.					
/					
Type of Lift	Machine Room Less				
Rated Capacity	kg	Rated Speed		m/s	
1000 / 1000		1 / 1			
Rise	m	No.of Passengers			
16.00 / 16.00		13 / 13			
No. of Stops	Stops	No. of Lifts			
5 / 5		2			
Motor Power	kW	Nominal Current		A	
7.20 /7.20		17.70 /17.70			
Max.Starting Current	A	Heat From Single Elevator		kW/h	
23.00 /23.00		0.94 / 0.94			
Main power fuse	A/Unit	Light power fuse		A/Unit	
20.00/20.00		16			
Car Weight GK: 89B					
Load on the following points <N>					
F1		F5		F9	19000 / 19000
F2		F6		F10	28000 / 28000
F3		F7		F11	44000 / 44000
F4		F8		F12	44000 / 44000
Loads F9, F10 - in case either car or counterweight lands on the buffers. Loads F11 + F12 - in case of operation of the safety gear for car. Loads F13 + F14 - in case of operation of the safety gear for CWT. F9, F10, (F11+F12), (F13+F14) never occur simultaneously.					
CLIENT	-				
PROJECT	-				
Attention: Do Not Scale This Drawing.					
Drawing No.	-				
			Page	Total	
			Drawing	ISARA DANOSAWAT	
			Review	W. SRATONGTUAN	
			Approved	W. SRATONGTUAN	
			Date	2019.03.28	
			Modification	Ae0	
			Date	2019.03.28	

TYPICAL DETAIL DEAWNGS OF ELEVATOR 3

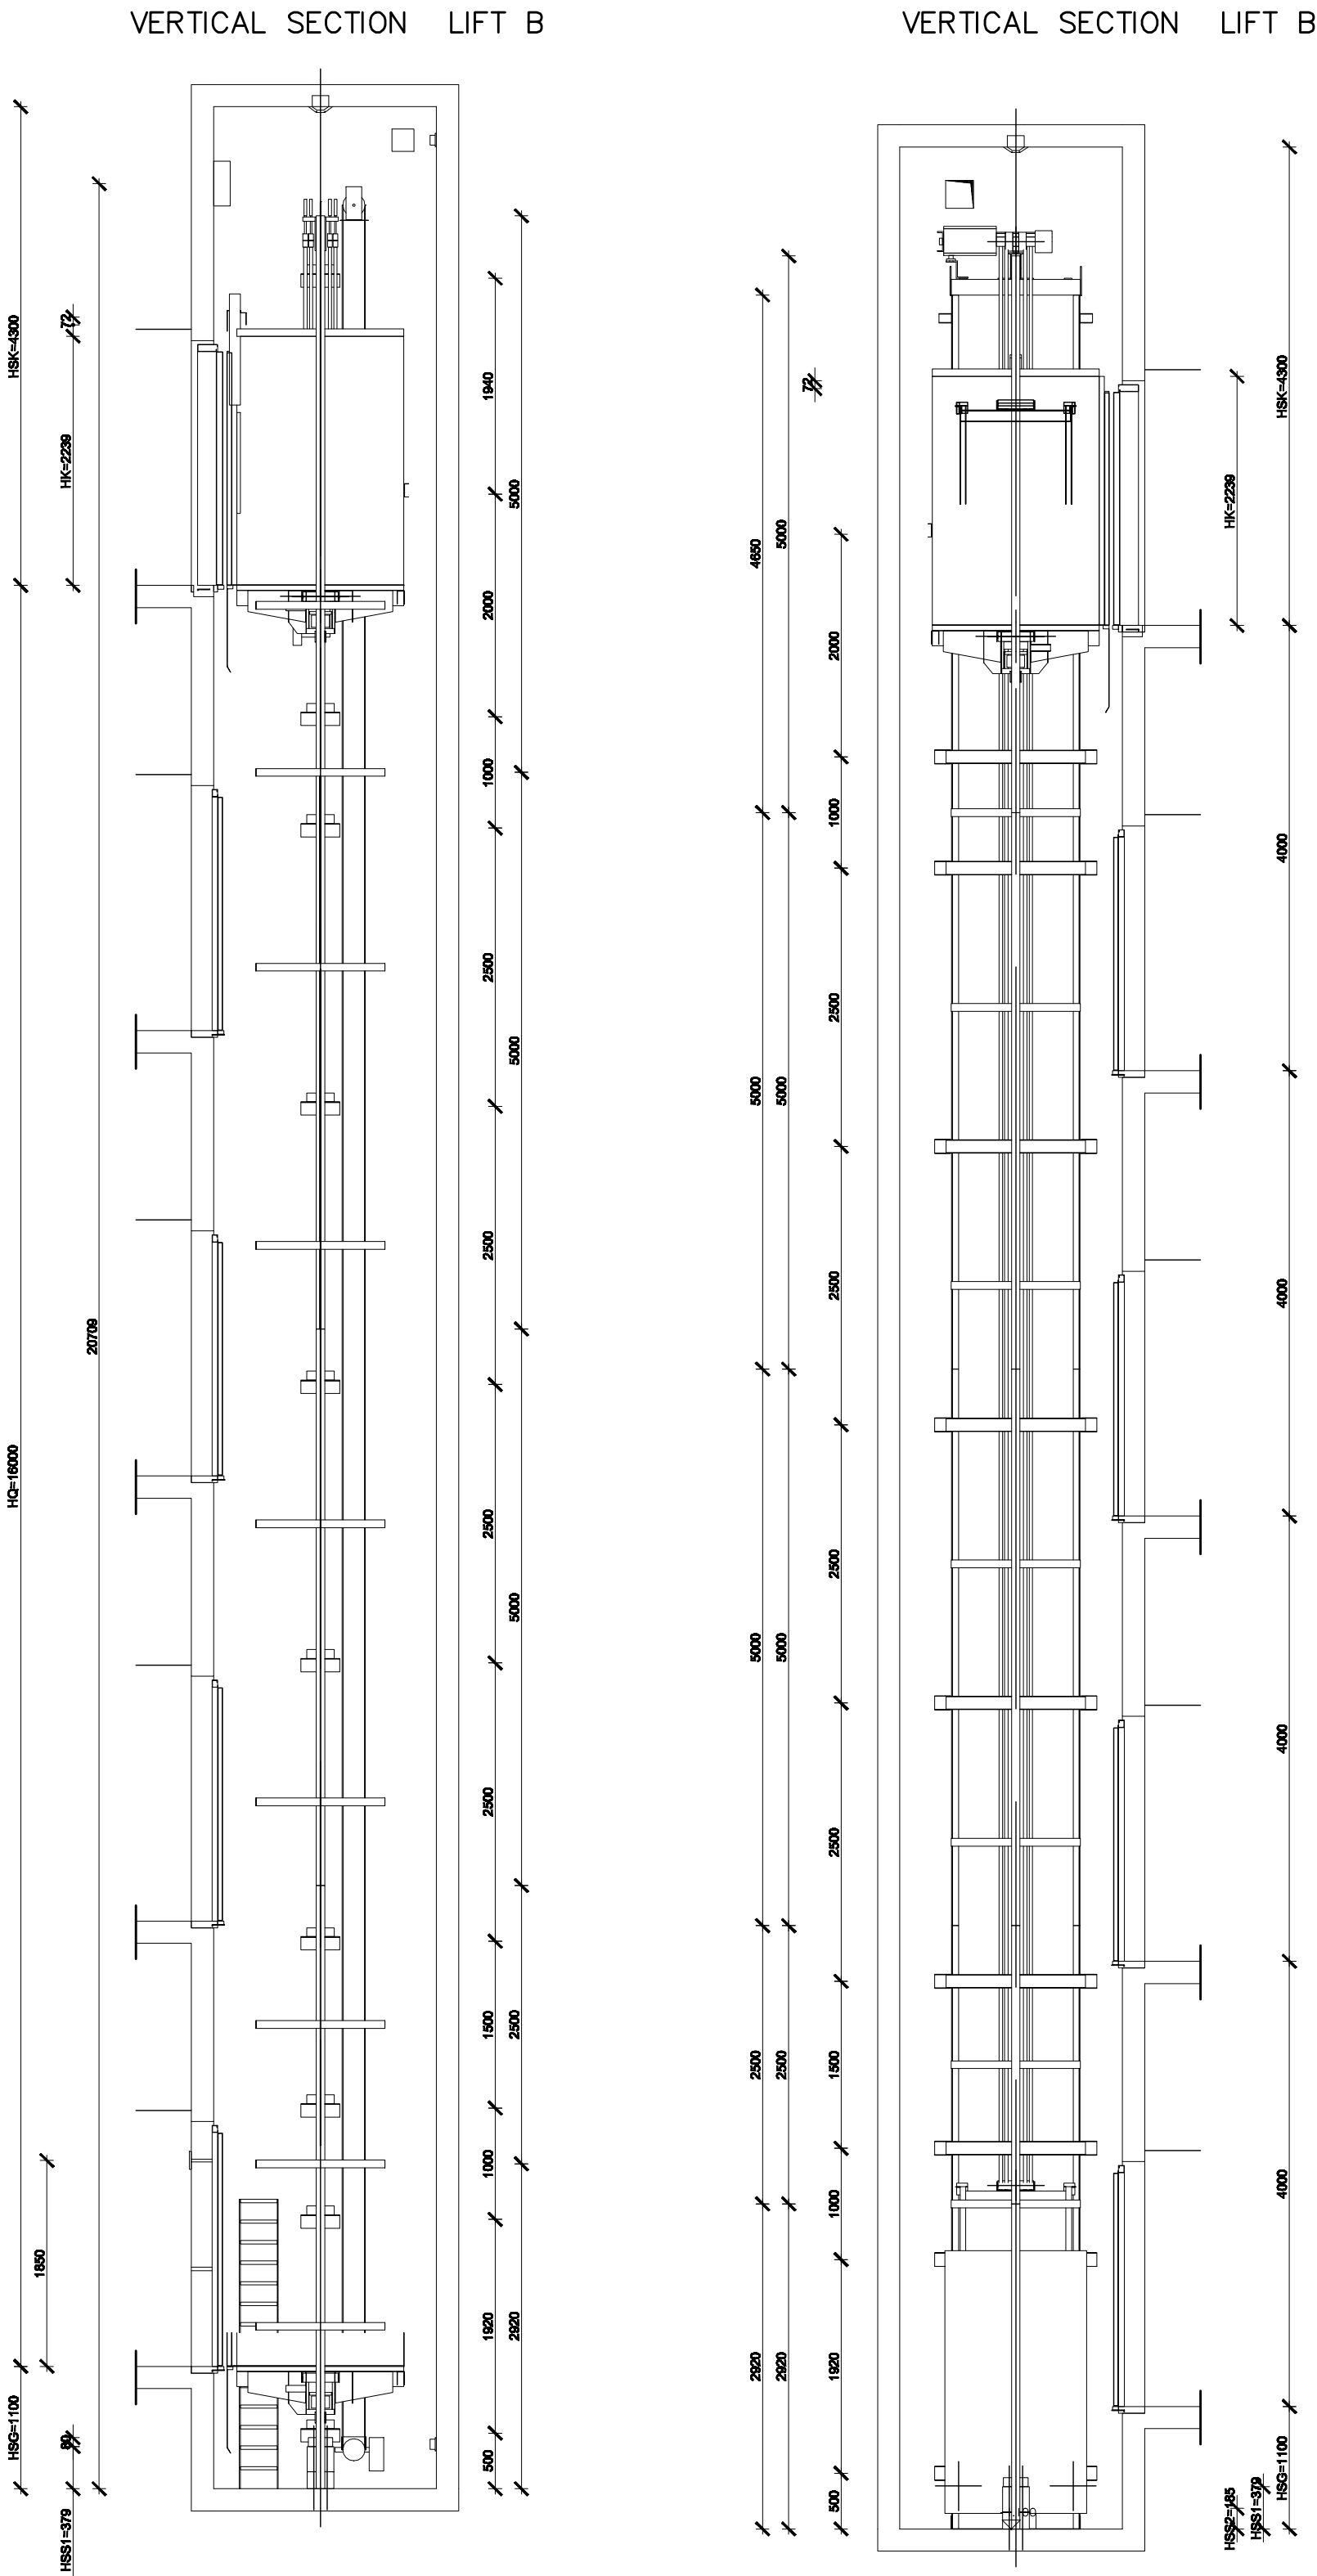

This design and information is our intellectual property. It must neither be copied in any way nor used for manufacturing nor communicated to third parties without our written consent.

Revision	Modification	Modified By	Date
CONSTRUCTIONAL ARRANGEMENT			
Contract No./Lift No.			
/			
Type of Lift Machine Room Less			
Rated Capacity kg		Rated Speed m/s	
1000 / 1000		1 / 1	
Rise m		No.of Passengers	
16.00 / 16.00		13 / 13	
No. of Stops Steps		No. of Lifts	
5 / 5		2	
Motor Power kW		Nominal Current A	
7.20 /7.20		17.70 /17.70	
Max.Starting Current A		Heat From Single Elevator kw/h	
23.00 /23.00		0.94 / 0.94	
Main power fuse A/Unit		Light power fuse A/Unit	
20.00/20.00		16	
Car Weight GK: 898			
Load on the following points <N>			
F1	F5	F9	19000 / 19000
F2	F6	F10	28000 / 28000
F3	F7	F11	44000 / 44000
F4	F8	F12	44000 / 44000
Loads F9, F10 - in case either car or counterweight lands on the buffers.			
Loads F11 + F12 - in case of operation of the safety gear for car.			
Loads F13 + F14 - in case of operation of the safety gear for CWT.			
F9, F10, (F11+F12), (F13+F14) never occur simultaneously.			
CLIENT	-		
PROJECT	-		
Attention: Do Not Scale This Drawing.			
Drawing No.	-		
	Page	Total	
	Drawing	ISARA DANGSAWAT	
	Review	W. SRATONGTUAN	
	Approved	W. SRATONGTUAN	
	Date	2019.03.28	
	Modification	Ae0	
	Date	2019.03.28	



พลเอก
96 หมู่ 2 ต.พื้งาม อ.เมือง
จ.เชียงใหม่ 50000
Tel: 081 366 0002
E-MAIL: plangkrih@gmail.com

PROJECT NAME
อาคาร 1 - อาคารกลางเรียนรวม
กลุ่มอาคารคณะมนุษยศาสตร์และสังคมศาสตร์
มหาวิทยาลัยราชภัฏเชียงใหม่
CLIENT
มหาวิทยาลัยราชภัฏเชียงใหม่ ศูนย์แม่ริม

ARCHITECTS
นาย เอกชัย ภัทยาประสิทธิ์ สดล.3055
STRUCTURAL ENGINEER
วิศวกรโครงสร้าง
นาย อรรถมนู เทพจันทร์ อย.1401 (ผู้รับโอนโครงสร้าง)
นาย ศทาวุธ ไชยแลนด์ อย.8674
นาย คำชัย ทองพันธ์ อย.33429


ELECTRICAL ENGINEER
นาย จักรกมล ใจนวล สดล.4537
SANITARY ENGINEER
วิศวกรสุขาภิบาล
นาย ศกชัย คงจันทร์ สดล.276
นาย นายอรรถกรณ กลอนจิต อย.26773
MECHANICAL ENGINEER
นาย ยศธนา คุณากร สดล.4056
นาย ณัฐพล ไชยแก้ว อย.35147

REVISION DATE

TITLE
Typical Detail Drawings of Elevator 3

JOB NO : -
DWG BY : -
DATE : 04-2563
AC1-26

AC1-27

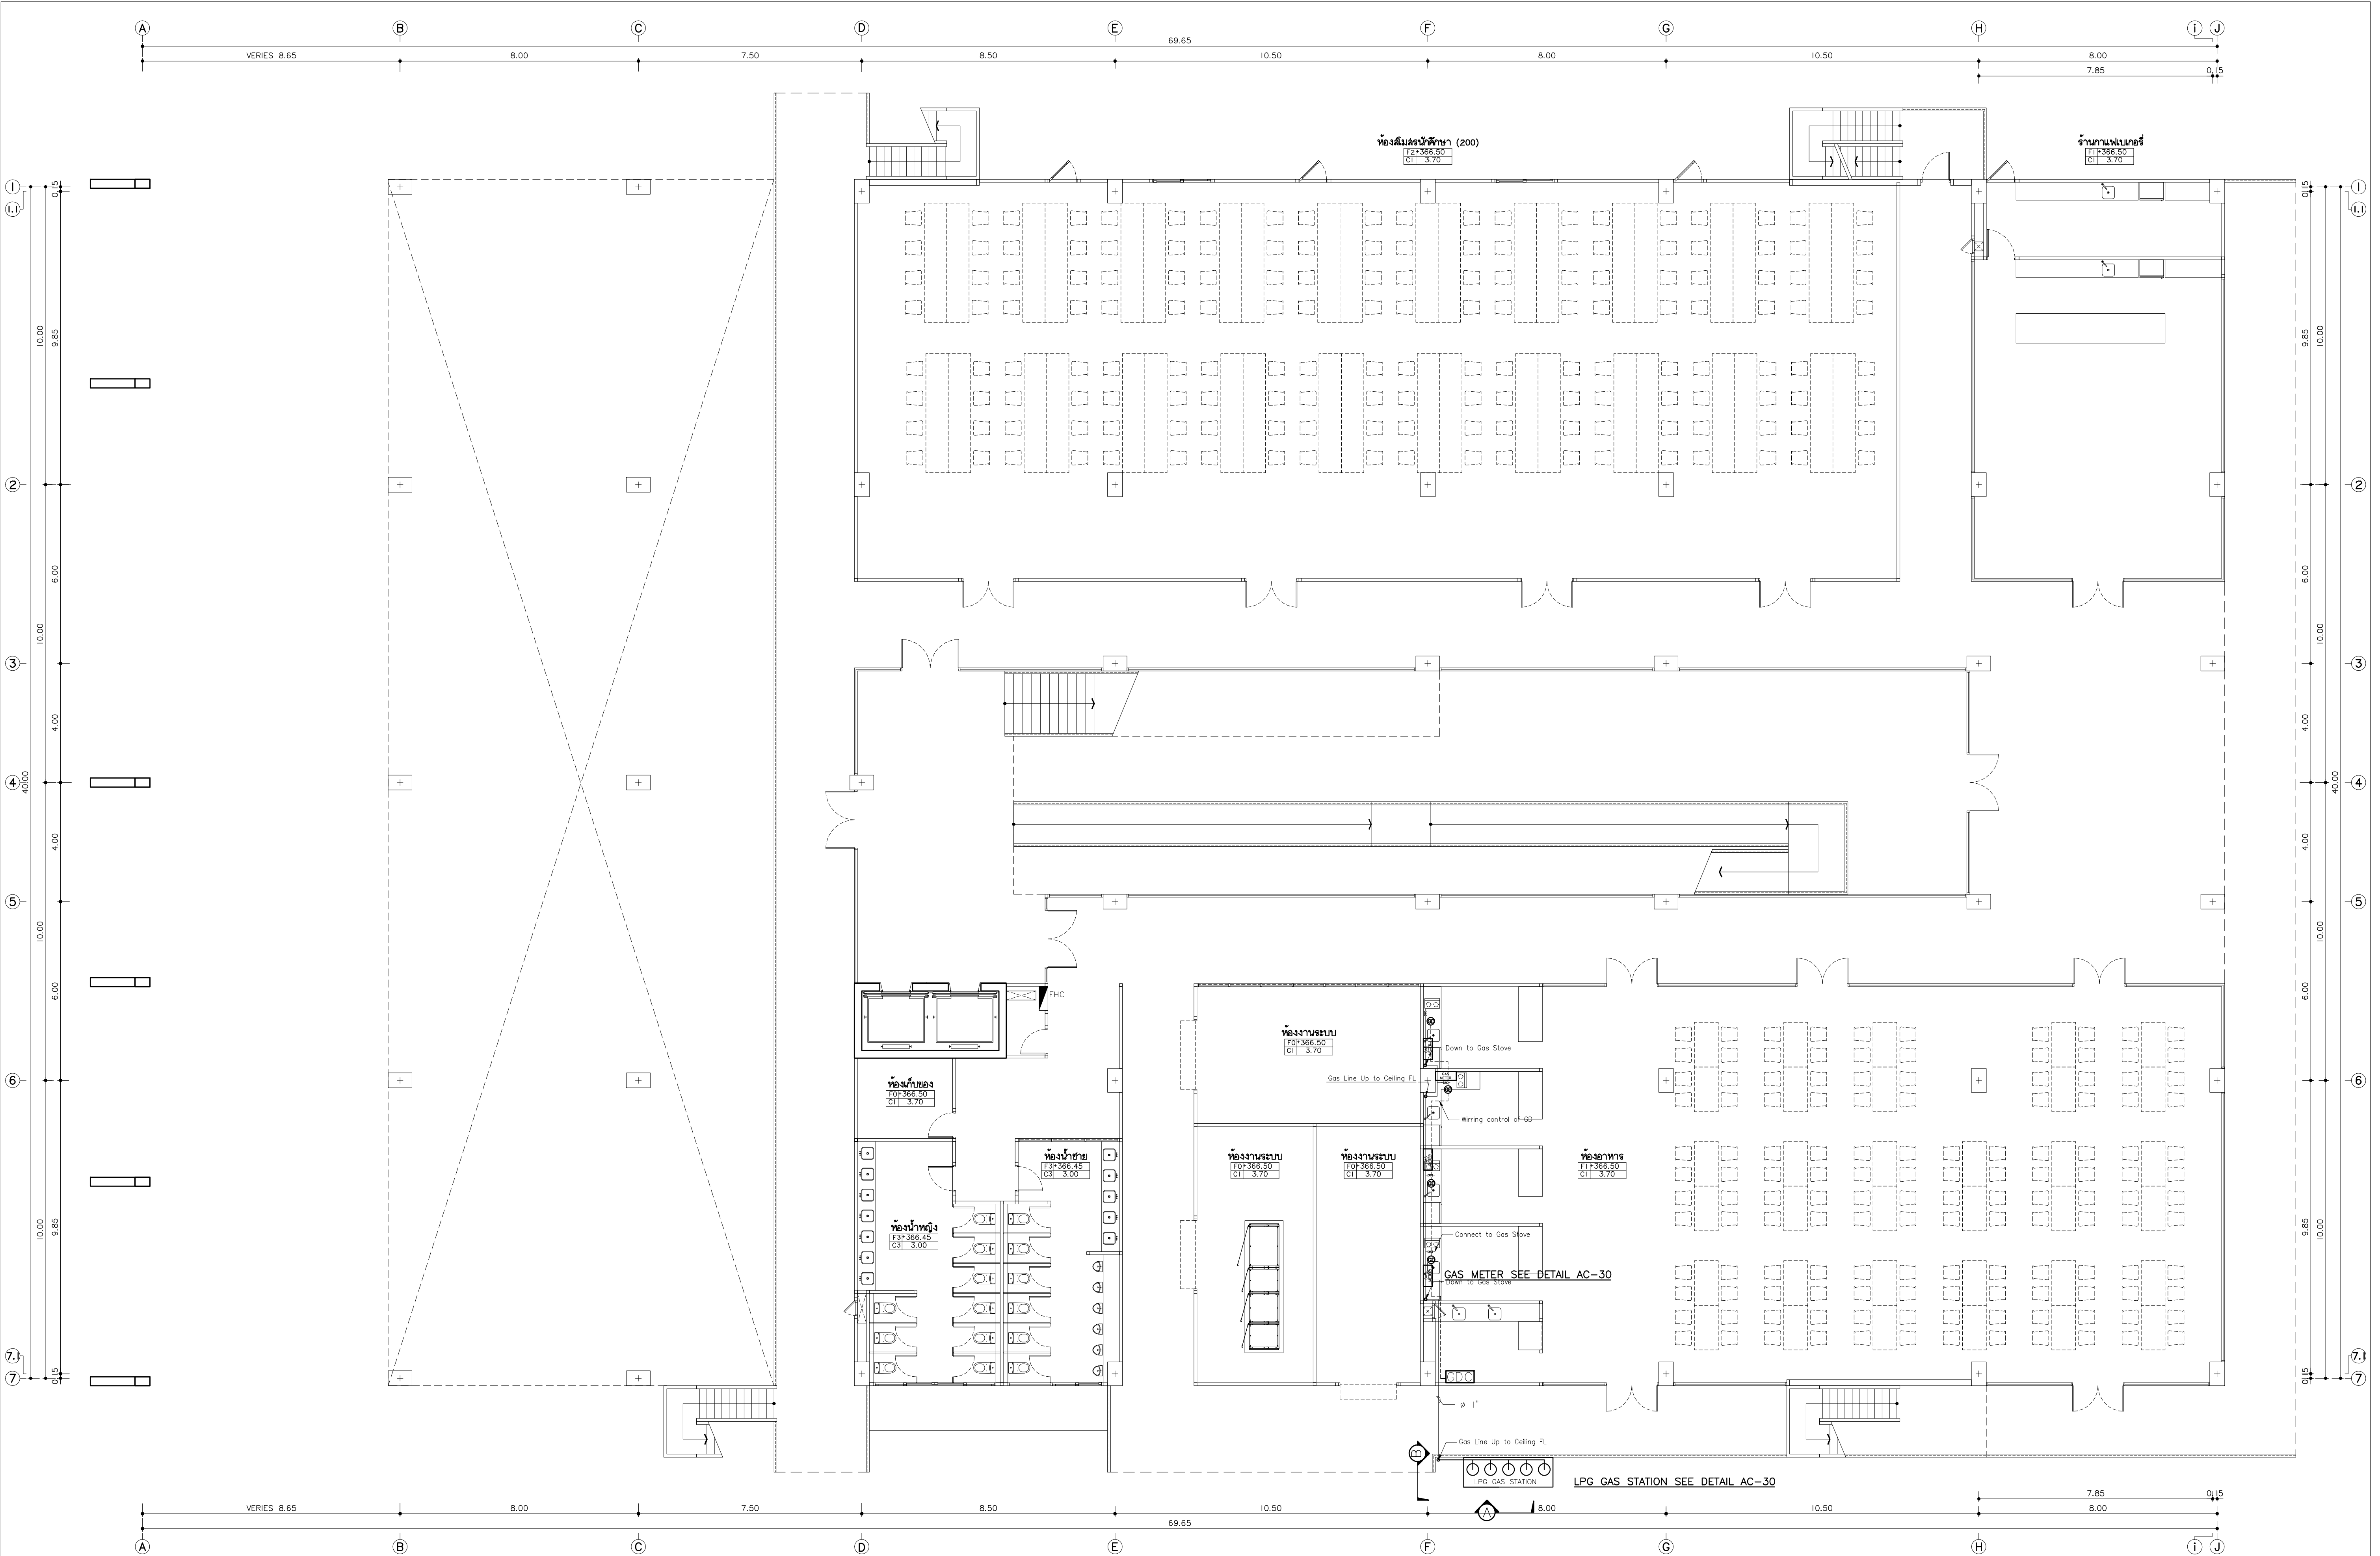

GDC : GAS DETECTOR CONTRAL PANEL
GD : GAS DETECTOR

LPG GAS STATION SYSTEM

มาตราส่วน 1:100
หมายเหตุ: 1. แผนผังนี้จัดทำขึ้นโดยช่างเทคนิคของบริษัทฯ เพื่อใช้ในการออกแบบและติดตั้งระบบ LPG GAS STATION SYSTEM
2. แผนผังนี้จัดทำขึ้นโดยช่างเทคนิคของบริษัทฯ เพื่อใช้ในการออกแบบและติดตั้งระบบ LPG GAS STATION SYSTEM



แพลงทอรี่
96 หมู่ 2 ต.ฟ้าฮ่าม อ.เมือง
จ.เชียงใหม่ 50000
Tel: 081 366 0002
E-MAIL: plankrich@gmail.com

PROJECT NAME
อาคาร 1 : อาคารกลางเรียนรวม
กลุ่มอาคารคณะมนุษยศาสตร์และสังคมศาสตร์
มหาวิทยาลัยราชภัฏเชียงใหม่
CLIENT
มหาวิทยาลัยราชภัฏเชียงใหม่ ศูนย์แม่ริม

ARCHITECTS
นาย เอกชัย กิตยาภิรมย์สิทธิ์ สดล.3055
STRUCTURAL ENGINEER
นาย อรรถมนูญ เทพจันทร์ 25.1401 (ผู้รับโอนโครงสร้าง)
นาย ศกาวุธ ไชยมั่น สดล.8674
นาย คำดีชัย ทองพันธ์ยิ่ง สดล.33429

ELECTRICAL ENGINEER
นาย จักรกมล ใจนวล สดล.4537
SANITARY ENGINEER
นาย ศกชัย คงจันทร์ สดล.276
นาย นายนครกรณ์ กล่อมจิตต์ สดล.26773
MECHANICAL ENGINEER
นาย ยศธนา คุณาภรณ์ สดล.4056
นาย ณัฐพล ไชยมั่น สดล.35147

REVISION DATE

TITLE
LPG GAS STATION SYSTEM
+366.50

JOB NO : -
DWG BY : -
DATE : 04-2563
AC1-28

มาตรฐานวัดและอุปกรณ์ GAS STATION SYSTEM

၇၃၂၂ Gas Station

1. มาตรฐานผลิตภัณฑ์ระบบกาชงดื่ม

- ท่อนเชื่อมชนิดเหล็กดำไร้ตะเข็บ (SEAMLESS STEEL SCH-40); NIPPON STEEL, SUMITOMO หรือเทียบเท่า
- วาล์วเหล็กทุกตัวให้ใช้ที่หัดกด 600 PSI; KITZ, KITAZAWA, KEYSTONE, FISHER หรือเทียบเท่า
- มาตราวัดความดันแก๊ส; ASHEROFT BOURDON (0-60 PSI/0-30 PSI) หรือเทียบเท่า
- มิเตอร์วัดปริมาณการไหลแก๊สระบบแรงดันต่ำ; EMAILGAS, SCHLUMBERGER หรือเทียบเท่า
- หัวรับความดันแก๊ส (Regulator); FISHER, REGO หรือเทียบเท่า
- ตัวตรวจจับแก๊สรั่ว (Gas Detector); TOKA, EWOO หรือเทียบเท่า
- ตัวตรวจจับแก๊สรั่ว (Gas Detector); TOKA, EWOO หรือเทียบเท่า

- ชุดและอุปกรณ์ระบบแก๊ส

- ท่อที่ใช้ในระบบก๊าซ LPG ให้ใช้เหล็กดำไร้ตะเข็บ SEAMLESS S STEEL PIPE SCHEDULE 40, API 5L GRADE-B
- อุปกรณ์ประกอบท่อ (PIPE FITTING) ขนาดเล็กกว่าหรือเท่ากับ 1-1/2 นิ้ว ให้ใช้ FORGED STEEL, A 105, 3000 lb. RATING, SOCKET WELD หรือ SCREW ENDS
- ท่อแก๊ส ก่อนใช้งานจะต้องทดสอบการรั่วซึมที่ความดัน 125 PSIG หากพบการรั่วซึม ต้องแก้ไขให้เรียบร้อยจนกว่าจะปลอดภัยแล้ว
- ห้ามทำการเดินท่อแก๊สทั้งในโวลุ่มนํ้าหรืออุโมงค์คอนกรีต หรือในพื้นที่ที่ไม่สามารถทำการตรวจสอบท่อแก๊สได้ในอนาคตกรณีจำเป็นต้องเดินท่อแก๊สดำกว่าพื้น ให้ทำแบบแนวท่อ เพื่อขออนุมัติก่อนการดำเนินการติดตั้ง และจัดทำวางรับแนวท่อแก๊สและฝาปิดวาง รวมถึงทำวาล์วป้องกันรั่วซึมด้วย
- ท่อแก๊สจะต้องยกสูงจากพื้น FLOOR FINISHING ไม่น้อยกว่า 0.10 เมตร และต้องทาสีเหลืองตามมาตรฐานรหัสสีท่อของอาคาร
- GAS DETECTOR กำหนดให้ใช้งาน รุ่นที่สามารถตรวจจับระบบแรงดันไฟฟ้าไม่เกิน 12 โวลต์ หรือ 24 โวลต์ เท่านั้น โดยให้ติดตั้ง DETECTOR สูงจากพื้นโดยวัดจากขอบบนของกล่องที่บรรจุ GAS DEFECTOR ไม่เกิน 0.30 เมตร

- ### 3. การประกอบและติดตั้ง

งานท่อและอุปกรณ์ทั้งหมดให้เป็นไปตามมาตรฐานดังต่อไปนี้

- 1) ANSI B 16.5-PIPE FLANGES AND FLANGED FITTINGS
- 2) API 600-STEEL GATE VALVE, FLANGED END

- #### 4. การประกอบท่อน

- การติดตั้งต้องติดตั้งด้วยเครื่องตัด และจากที่หมุนด้วยเครื่องงัดการหรือเครื่องเจียน หรืออื่นๆ ให้ได้มุมตามกำหนดประมาณ 30 องศา จากแนวดิ่ง
- ชิ้นงานที่ถูกตัดด้วยเปลวไฟต้องทำความสะอาดด้วยการเจียนจนไม่ปรากฏรอยตัดที่เกิดจากเปลวไฟ
- ผิวด้านในของท่อที่เกิดจากการตัด ต้องได้รับการทำความสะอาดและตกแต่งใหม่ให้ผิวเหล็กหลงเหลืออยู่ ก่อนนำไปประกอบติดตั้ง
- ท่อนูนมาตรฐานคือเกลียวชนิด TAPER THREAD สำหรับท่อเหล็กเหนียว (NPT TAPER PIPE TREADS NSIB 2.1)
- ในกรณีเชื่อมกันซึม (SEAL-WELD) ห้ามใช้สารกันซึม หรือทากันซึมใดๆ บริเวณเกลียว ต้องได้รับการทำความสะอาด ให้ปราศจากน้ำมันหรือสิ่งปรปรวนใดๆ

- ## 5. การเชื่อมต่อ

- การเชื่อมซ่อมแซม (REPAIR) ต่างๆ ให้ทำโดยการเจียนเอาส่วนที่ไม่สมบูรณ์ออกให้หมด แล้วเชื่อมซ่อมตามวิธีการที่กำหนด แล้วทำการทดสอบใหม่ตามหัวข้อการทดสอบ
- ห้ามใช้ลวดเชื่อมที่ขึ้น สกปรก หรือหักงอเสียแล้ว มาเชื่อมงานทุกชนิด
- ก่อนการเชื่อมแต่ละชิ้น ต้องทำความสะอาดผิวงานเสียก่อน ไม่ให้มีสิ่ง ความชื้น SLAG หรือสิ่งโปรละเป็นอื่น ๆ บนแนวเชื่อม การทำความสะอาดผิวงานอาจทำได้ด้วยน้ำยาล้าง แปรง หินเจียน หรืออื่นๆ ที่เหมาะสม
- หลังการเชื่อมต้องทำความสะอาดแนวเชื่อมให้เรียบร้อยปราศจาก SLAG, SPATTER หรืออื่นๆ
- สายดิน (GROUNDING) ของเครื่องเชื่อมให้ติดไว้ใกล้แนวเชื่อมที่สุด และไม่ให้กระแสไฟฟ้าผ่านวาล์วอุปกรณ์ หรือ เครื่องจักรต่างๆ เพื่อป้องกันการอาร์คของสายดินขณะเชื่อม ให้ติดสายดินให้แน่นด้วยสลัก/ขาหนีบสายดินซีม (SEAL-WELD)
- ห้ามใช้สารกันซึม หรือเพปกันซึมใดๆ บริเวณเกลียว ต้องได้รับการทำความสะอาด ให้ปราศจากน้ำมันหรือสิ่งโปรละเป็นใดๆ
- ความยาวของท่อที่ขึ้นที่สุดระหว่างแนวเชื่อมแบบต่อชน ต้องไม่น้อยกว่า 1 เท่าของเส้นผ่าศูนย์กลางท่อ

- ## 6. วิธีการตรวจสอบข้อบกพร่อง

- การทดสอบแรงดันของท่อ ให้ทดสอบด้วยอากาศหรือก๊าซเฉื่อยอื่นๆ ห้ามใช้น้ำเป็นตัวทดสอบแรงดันท่อนี้
- การเตรียมทดสอบแนวเชื่อมทุกแนวต้องผ่านการทดสอบทุกขั้นตอนที่กำหนดไว้
- บริเวณแนวเชื่อมต้องปราศจากสิ่ง สนิม คราบไขมัน หรือสิ่งสกปรกที่รบกวนการตรวจสอบ
- อุปกรณ์ที่ไม่สามารถทนต่อแรงดันที่ใช้ทดสอบได้ หรือไม่อนุญาตให้มีตัวกลางในการทดสอบ เช่น อากาศหรือก๊าซ ผ่านได้ตามที่กำหนดไว้ให้ทำการปิดด้วยปลั๊กอุด หรือหน้าแปลนบอด (BLIND PLATE) เพื่อแยกอุปกรณ์เหล่านี้่ออกจากระบบที่ทดสอบ
- ห้ามใช้วิธีการปิดวาล์วเป็นตัวปิดระบบท่อที่ทำการทดสอบด้วยความดัน (BUND PLATE) ต้องมีความหนาเพียงพอที่จะรับแรงดันได้
- ในการทดสอบด้วยแรงดัน ต้องไล่อากาศออกจากส่วนบนของท่อให้หมด ก่อนที่จะเริ่มเพิ่มความดัน และมีข้อบังคับที่สามารถระบายน้ำออกจากระบบท่อได้หมดหลังจากที่ทดสอบเรียบร้อยแล้ว
- GAS PIPE SYSTEM ต้องมีมาตรวัดความดันอย่างน้อย 4 ตัวเพื่ออ่านค่าความดันที่ทดสอบ โดยมีข้อกำหนดของมาตรวัดความดัน ดังนี้
- 1) มีขนาดของหน้าปัดเส้นผ่าศูนย์กลางไม่น้อยกว่า 2.5 นิ้ว
 - 2) มีช่วงความดันที่แสดงไว้บนหน้าปัดได้ต่ำกว่า 1.5 เท่า และไม่สูงกว่า 3 เท่าของความดันทดสอบ
 - 3) ผ่านการทดสอบจากสถาบันที่ผู้จ้างกำหนดไว้ไม่เกิน 6 เดือน นับย้อนหลังจากวันที่เริ่มทำงานเชื่อม โดยมีใบรับรองการทดสอบให้คู่ควบคุมงานตรวจได้ทุกครั้งที่ใช้งาน

7. การทำความสะอาดในท่อ (PIPE FLUSHING)

- ทำได้โดยใช้ลมเป่าผ่านระบบท่อชนกว่าจะแห้งหมด หลังจากทำความสะอาดแล้วให้ปิดระบบท่อทั้งหมด เพื่อป้องกันสิ่งสกปรกเข้าไปในท่อจนกว่าจะประกอบส่วนอื่นๆ ต่อไป

8. การทดสอบการรั่วซึมของปะเก็น (AIR TIGHTNESS TEST)

- หลังจากทำการตรวจสอบระดับข้อ และประกอบเข้าตัวและอุปกรณ์อื่นๆ เรียบร้อยแล้ว ให้ทำการทดสอบการวิ่งขึ้นของปะเก็นของหน้าแปลนใหม่ทั้งหมดด้วยแรงดันอากาศ ความดันของอากาศหรือฟิโนในระบบเพื่อทดสอบการรั่วซึมของปะเก็น ต้องมีความดันไม่น้อยกว่า 120 ปอนด์/ตารางนิ้ว และในสูงเกิน 120 ปอนด์/ตารางนิ้ว
- การเพิ่มความดันของอากาศให้เพิ่มเป็นช่วงๆ ดังนี้ คือ
- 1) 0-25 ปอนด์/ตารางนิ้ว 1) ช่วงที่ 1
 - 2) 25-50 ปอนด์/ ตารางนิ้ว 2) ช่วงที่ 2
 - 3) 50-75 ปอนด์/ตารางนิ้ว 3) ช่วงที่ 3
 - 4) 75 100 ปอนด์/ตารางนิ้ว 4) ช่วงที่ 4
 - 5) ซึ่งแต่ละช่วงที่หยุดเพื่อตรวจสอบการรั่วต้องไม่น้อยกว่า 10 นาที



เพลงฤทธิ์

96 หมู่ 2 ต.พาทาม อ.เมือง
จ.เชียงใหม่ 50000
Tel: 081 366 0002
E-MAIL : plankrich@gmail.com

PROJECT NAME	ซีอีโครบร
อาคาร 1 : อาคารกลางเรียนรวม กลุ่มอาคารคณะมนุษยศาสตร์และสังคมศาสตร์ มหาวิทยาลัยราชภัฏเชียงใหม่	
CLIENT	เจ้าช
มหาวิทยาลัยราชภัฏเชียงใหม่ คณะบริหาร	

ARCHITECTS สถาปนิก
นาย เอกชัย กัญญาประสิทธิ์ จลล.3055
STRUCTURAL ENGINEER วิศวกรโครงสร้าง
นาย อรรถมนูญ เทพจันทร์ วัย.1401 (ผู้รับรองโครงสร้าง)
นาย ศุภราช โขยฉนลน สย.8674
นาย คัมภ์ชัย ทองพันธ์ กย.33429

ELECTRICAL ENGINEER วิศวกรไฟฟ้า
นาย จันทน์ ไชยผล ลพท.4537 

SANITARY ENGINEER วิศวกรสุขาภิบาล
นาย ศุภชัย คงยารัฐ สด.276 
นาย นายนลกรณ กล่อมจิต ภา.26773

MECHANICAL ENGINEER วิศวกรเครื่องกล
นาย ยศธนา คุณภาพ สท.4056 
นาย สุวิมล ไชยผล ภา.35147

REVISION DATE

TITLE

LPG GAS STATION SYSTEM

+366.50

JOB NO : -
DWG BY : -
DATE : 04-2563

AC1-29



Technical drawings of a wire mesh enclosure, showing front and side elevations with dimensions and material specifications.

Front Elevation:



- Overall height: 2.5 m.
- Overall width: 3.0 m.
- Top horizontal member: METAL SHEET Thickness 0.48 mm.
- Vertical member on the right: Squares Steel Size 3"
- Mesh material: Wire Mesh Size 3.5 mm. Mesh 2"
- Ground level: Floor +0.20

Side Elevation:

- Overall height: 2.7 m.
- Overall width: 1.0 m.
- Top sloped member: 0.2 m vertical height.
- Ground level: Floor +0.20

GAS STATION SECTION A-A

GAS STATION SECTION B-B

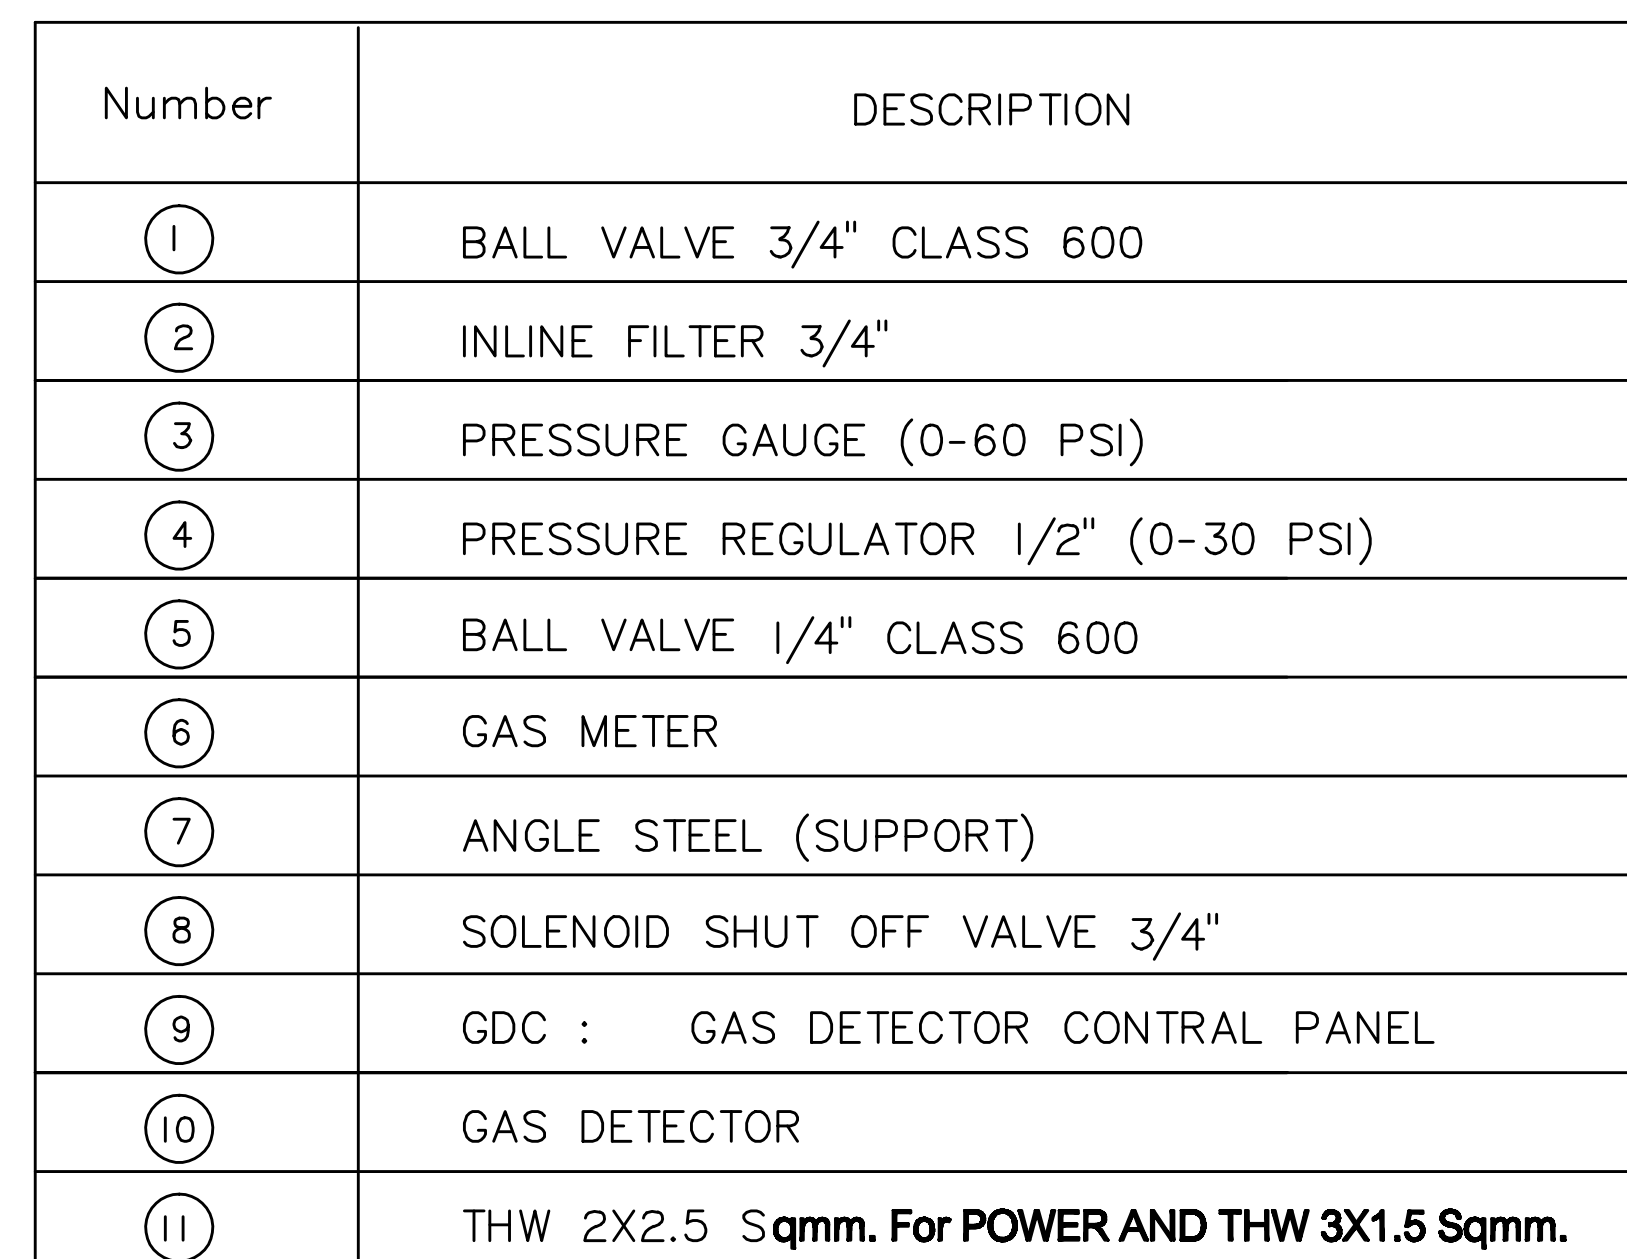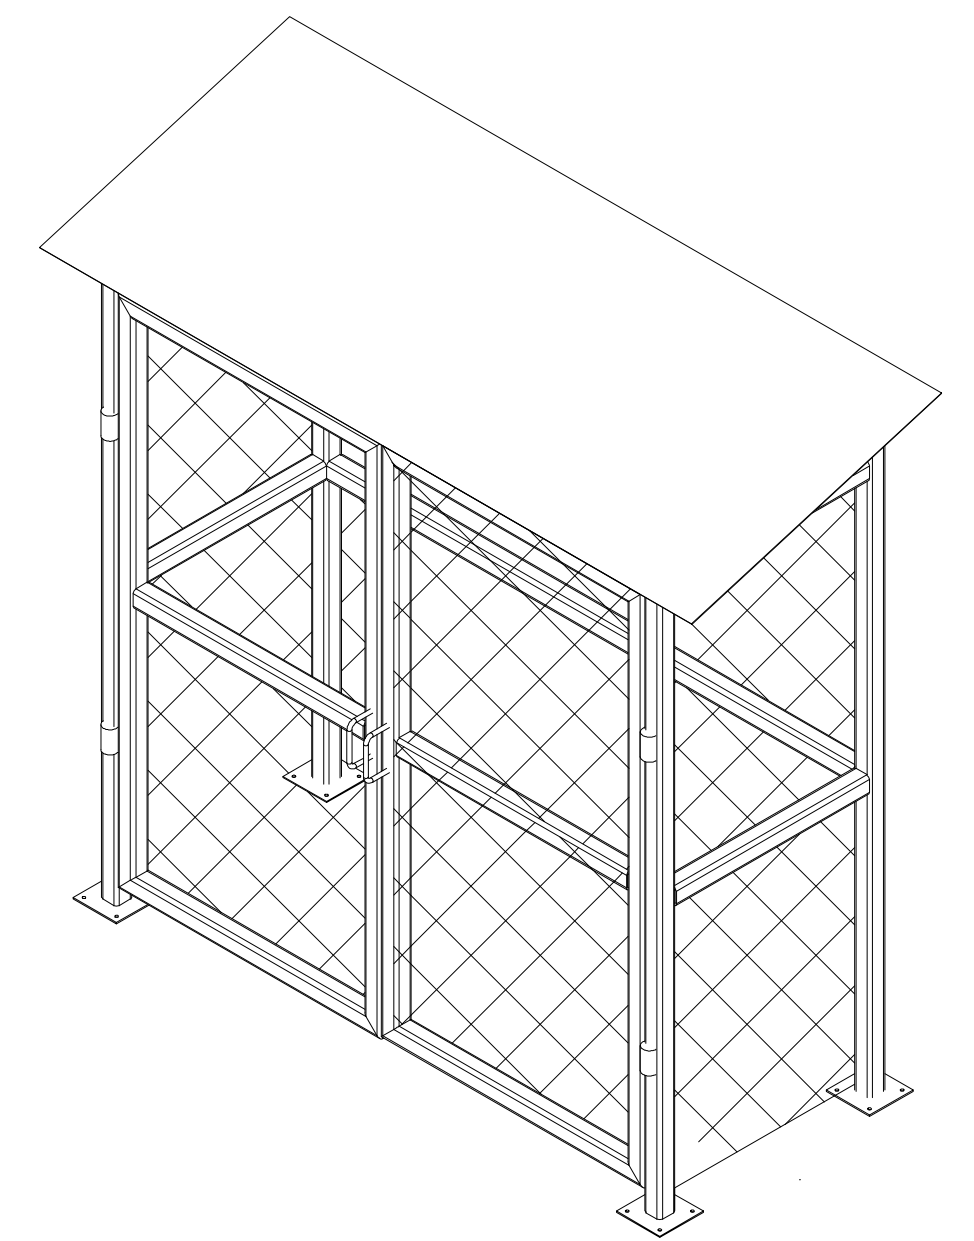

DETIAL OF GAS METER SET

หมายเหตุ : ระยะหรือการเชื่อมต่อของอุปกรณ์ประกอบของชุดเก็สอาจมีการเปลี่ยนแปลงตามลักษณะการติดตั้ง โดยให้ดูข้อกำหนดจากวิศวกรรมเครื่องกลหรือตามมาตรฐานผู้ผลิตเป็นสำคัญ



PROJECT NAME ชื่อโครงการ
 อาคาร 1 : อาคารกลางเรียนรวม
 กลุ่มอาคารคณะมนุษยศาสตร์และสังคมศาสตร์
 มหาวิทยาลัยราชภัฏเชียงใหม่

CLIENT เจ้าของ
 มหาวิทยาลัยราชภัฏเชียงใหม่ คณะมนุษยศาสตร์

ARCHITECTS สถาปนิก
นาย เอกชัย กัลยาปราชญ์ ผลิต.3055 
STRUCTURAL ENGINEER วิศวกรโครงสร้าง
นาย อรรถมนู เทพจันทร์ วย.1401 (ผู้รับรองโครงสร้าง)
นาย ศราวุธ ไชยแลนด์ ลย.8674
นาย ศัตติชัย ทองวันชัย กย.33429 

ELECTRICAL ENGINEER วิศวกรไฟฟ้า
นาย จันทน ใจนวด สฟ.4537 

SANITARY ENGINEER วิศวกรสุขาภิบาล
นาย ศุภชัย คงอินทร์ ส.ล.276 
นาย นายออลวงคน กอสมปิง ภา.26773

MECHANICAL ENGINEER วิศวกรเครื่องกล
นาย ยศธนา คุณภาพ ส.ค.4056 
นาย อังฉัตร โยธนาภว ภา.35147

REVISION DATE

TITLE

LPG GAS STATION SYSTEM
+366.50

JOB NO : -
DWG BY : -
DATE : 04-2563

AC1-30